


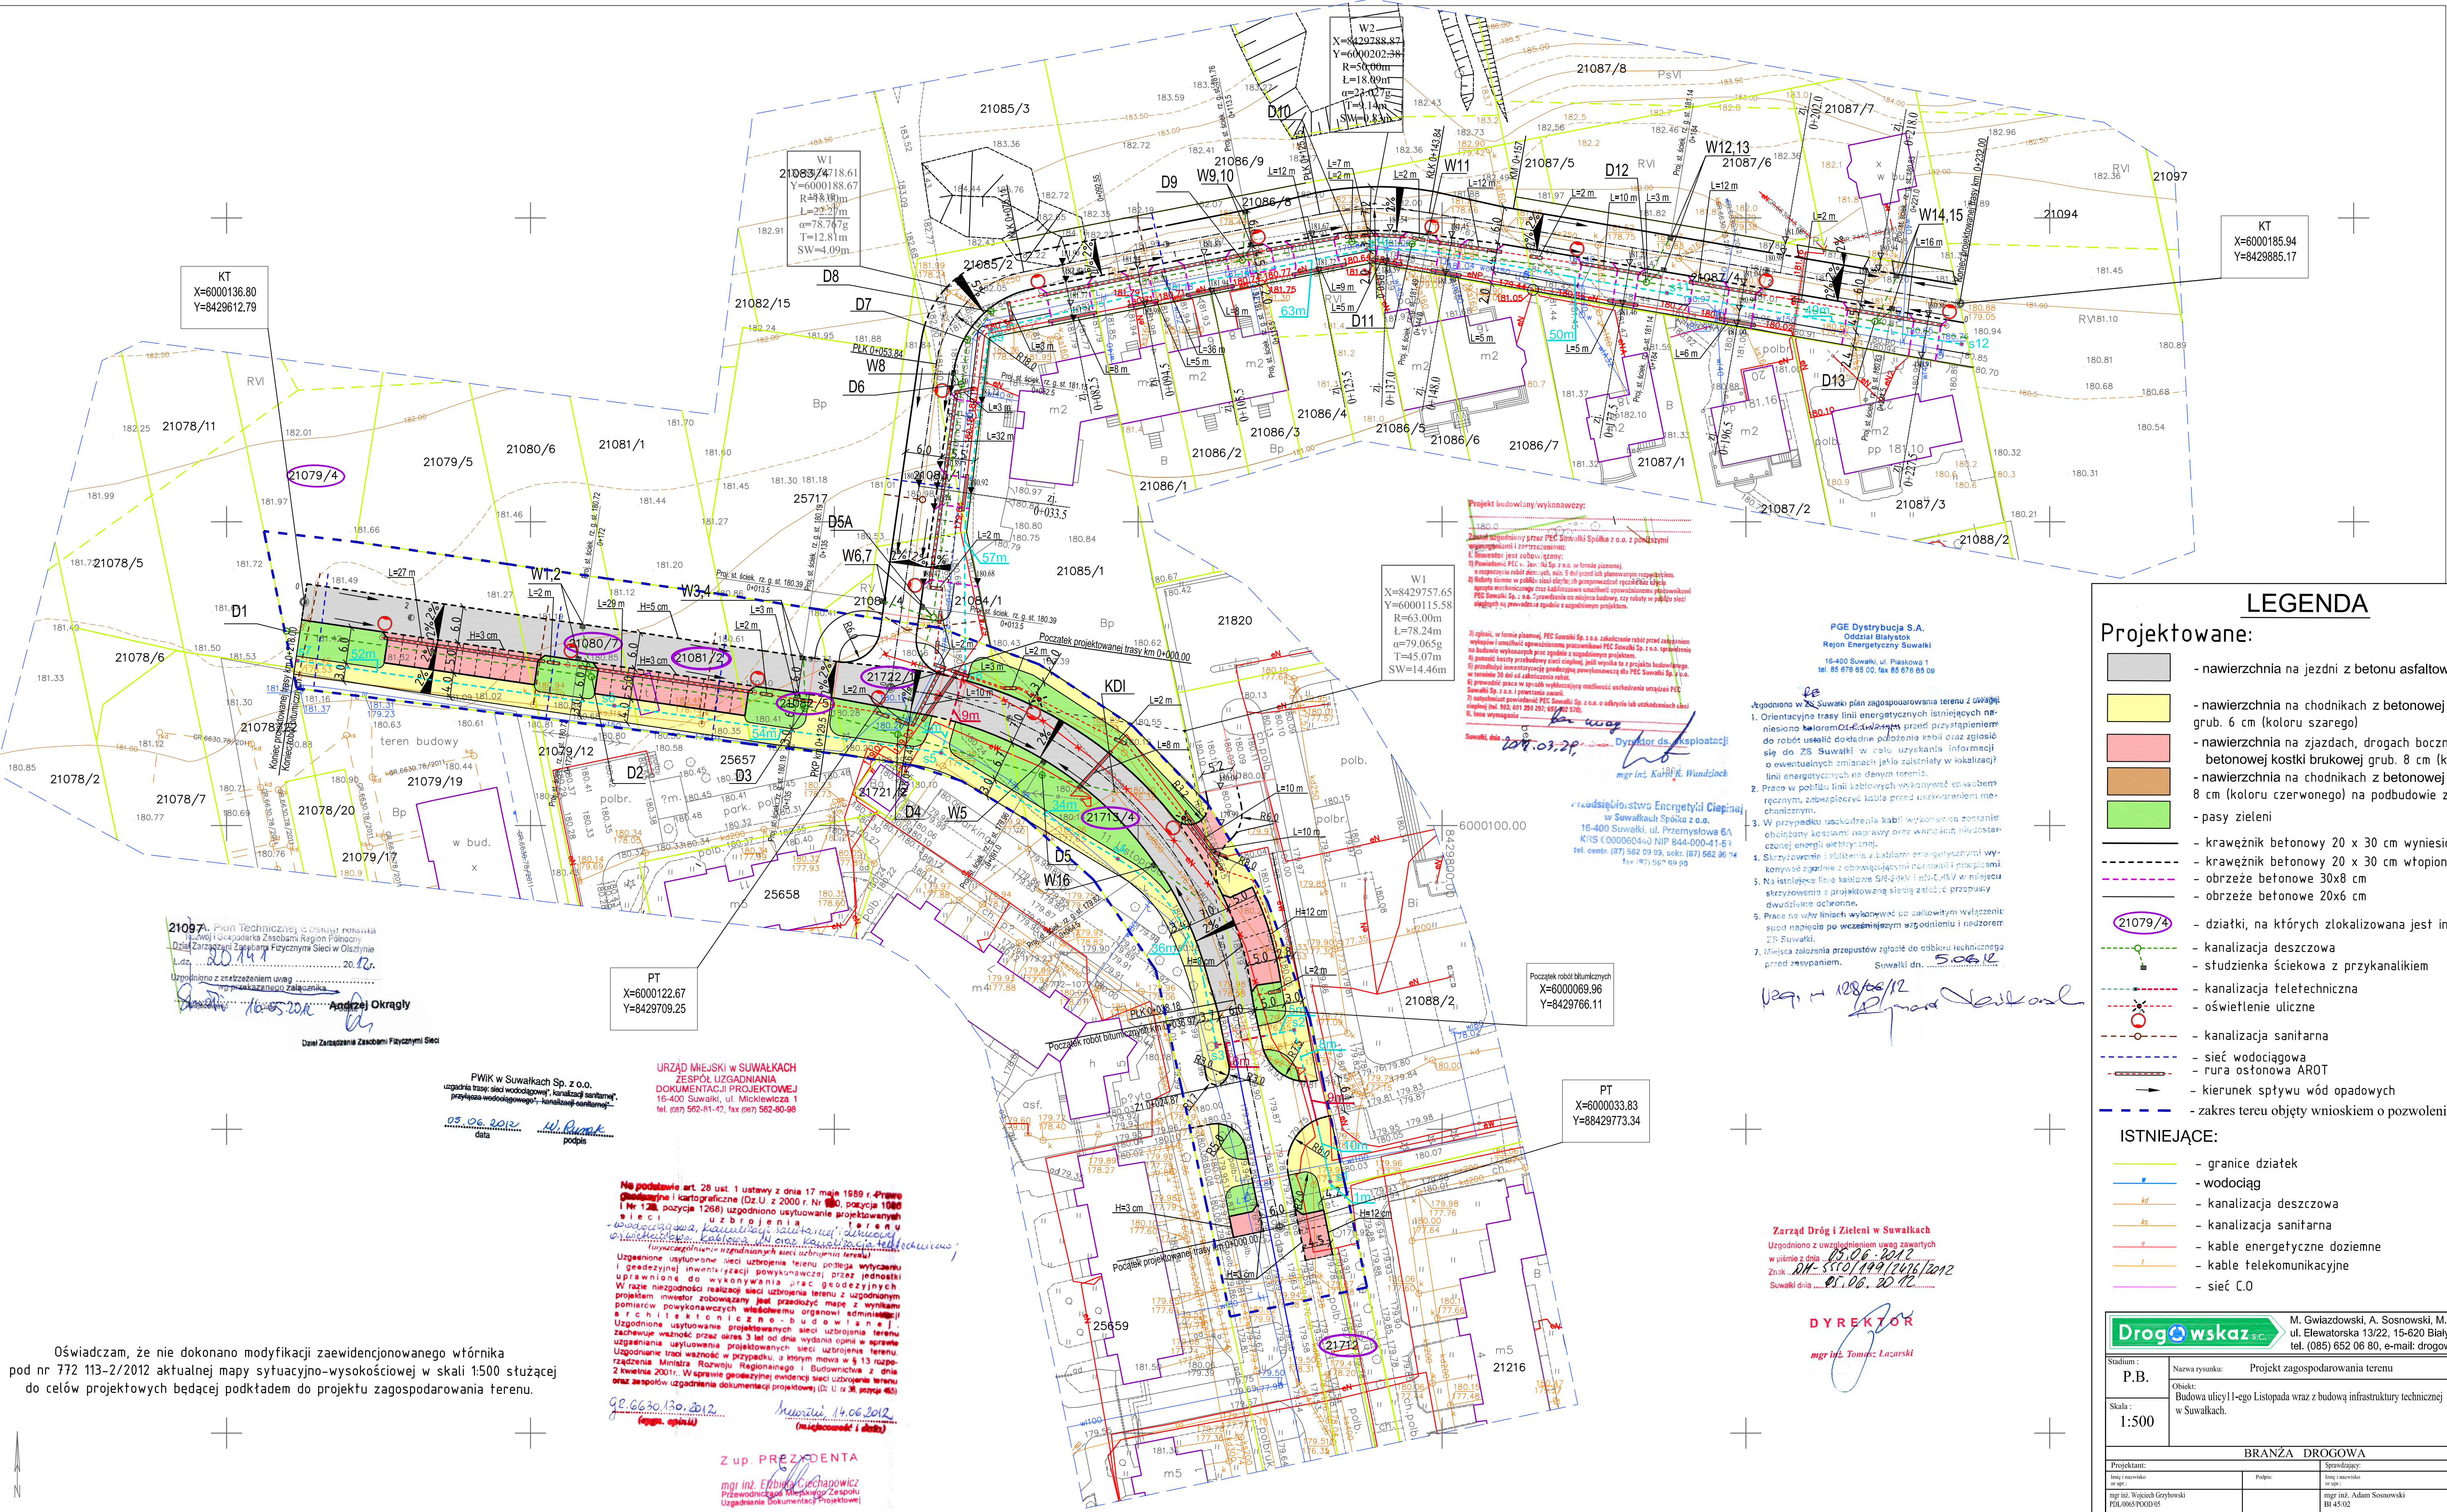


MAPA SYTUACYJNO-WYSOKOŚCIOWA  
Skala 1:500  
ul. 11 Listopada  
dz. 21713/4-21087/4-25657  
miasto Suwałki, woj. podlaskie  
Obręb Nr 02  
1.Osnowa - Układ Państwowy "2000"  
2.Poziom odniesienia "Kronsztadt"

DO CELÓW PROJEKTOWYCH  
Wykonawca: **GEODETA UPRAWNIIONY**  
Wojciech Harnuszkiewicz  
16-400 Suwałki, ul. Kolejowa 110p.5  
tel./fax: (087) 585-41-40, 0 503-341203  
NIP 844-106-95-96 tel./fax (087) 583-03-12  
KREG: 772-2/2012  
Mappa aktualna na dzień 22.03.2012r.

Niniejszą mapę sporządzono na podstawie istniejących materiałów archiwalnych stanowiących zasób MODOIK, oraz pomiaru uzupełniającego wykonanego w roku 2012.  
Poza wykazanymi na niniejszej mapie urządzeniami podziemnymi nie wykazuje się istnienia w terenie urządzeń podziemnych o których brak było informacji w ośrodkach branżowych i nie zostały odnotowane w czasie inwentaryzacji geodezyjnej.

URZĄD MIEJSKI W SUWAŁKACH  
ZESPÓŁ UZGADNIANIA  
DOKUMENTACJI PROJEKTOWEJ  
16-400 Suwałki, ul. Mickiewicza 2  
tel./fax 502-61-42, fax 502-60-98  
Z up. PREZIDENTA  
mgr inż. Eryka Uchajnowicz  
Przewodniczący Miejskiego Zespołu  
Uzgadniania Dokumentacji Projektowej

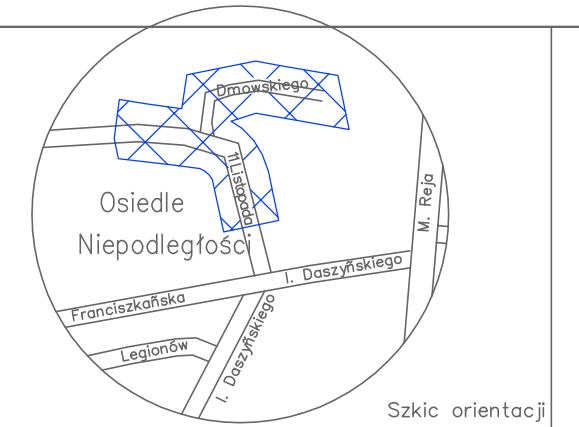

- ### LEGENDA
- Projektowane:**
- nawierzchnia na jezdni z betonu asfaltowego
  - nawierzchnia na chodnikach z betonowej kostki brukowej grub. 6 cm (koloru szarego)
  - nawierzchnia na zjazdach, drogach bocznych i parkingach z betonowej kostki brukowej grub. 8 cm (koloru czerwonego)
  - nawierzchnia na chodnikach z betonowej kostki brukowej grub. 8 cm (koloru czerwonego) na podbudowie z kruszywa
  - pasy zieleni
  - krawężnik betonowy 20 x 30 cm wyniesiony
  - krawężnik betonowy 20 x 30 cm wtopiony
  - obrzeże betonowe 30x8 cm
  - obrzeże betonowe 20x6 cm
  - działki, na których zlokalizowana jest inwestycja
  - kanalizacja deszczowa
  - studzienka ściekowa z przykanalikiem
  - kanalizacja teletechniczna
  - oświetlenie uliczne
  - kanalizacja sanitarna
  - sieć wodociągowa
  - rura ostonowa AR0T
  - kierunek spływu wód opadowych
  - zakres terenu objęty wnioskiem o pozwolenie na budowę
- ISTNIEJĄCE:**
- granice działek
  - wodociąg
  - kanalizacja deszczowa
  - kanalizacja sanitarna
  - kable energetyczne doziemne
  - kable telekomunikacyjne
  - sieć C.O

|                                        |                                                                                          |                                                                                                                                             |                                   |
|----------------------------------------|------------------------------------------------------------------------------------------|---------------------------------------------------------------------------------------------------------------------------------------------|-----------------------------------|
| <b>Drogowskaz s.c.</b>                 |                                                                                          | M. Gwiazdowski, A. Sosnowski, M. Grzybowska<br>ul. Elewatorska 13/22, 15-620 Białystok<br>tel. (085) 652 06 80, e-mail: drogowskaz-sc@o2.pl |                                   |
| Stadium: <b>P.B.</b>                   | Nazwa rysunku: Projekt zagospodarowania terenu                                           | Rysunek nr: <b>2</b>                                                                                                                        |                                   |
| Skala: <b>1:500</b>                    | Opis: Budowa ulicy 11-go Listopada wraz z budową infrastruktury technicznej w Suwałkach. | Data: <b>25.06.2012</b>                                                                                                                     |                                   |
| <b>BRANŻA DROGOWA</b>                  |                                                                                          |                                                                                                                                             |                                   |
| Projektant: Inż. inżynier w sp. z o.o. | Podpis: mgr inż. Wojciech Grzybowski                                                     | Projektant: Inż. inżynier w sp. z o.o.                                                                                                      | Podpis: mgr inż. Adam Sosnowski   |
| <b>BRANŻA SANITARNIA</b>               |                                                                                          |                                                                                                                                             |                                   |
| Projektant: Inż. inżynier w sp. z o.o. | Podpis: mgr inż. Jacek Okunowski                                                         | Projektant: Inż. inżynier w sp. z o.o.                                                                                                      | Podpis: mgr inż. Marcin Pielawski |
| <b>BRANŻA ELEKTRYCZNA</b>              |                                                                                          |                                                                                                                                             |                                   |
| Projektant: Inż. inżynier w sp. z o.o. | Podpis: mgr inż. Paweł J. Szaak                                                          | Projektant: Inż. inżynier w sp. z o.o.                                                                                                      | Podpis: mgr inż. Marek Pielawski  |