


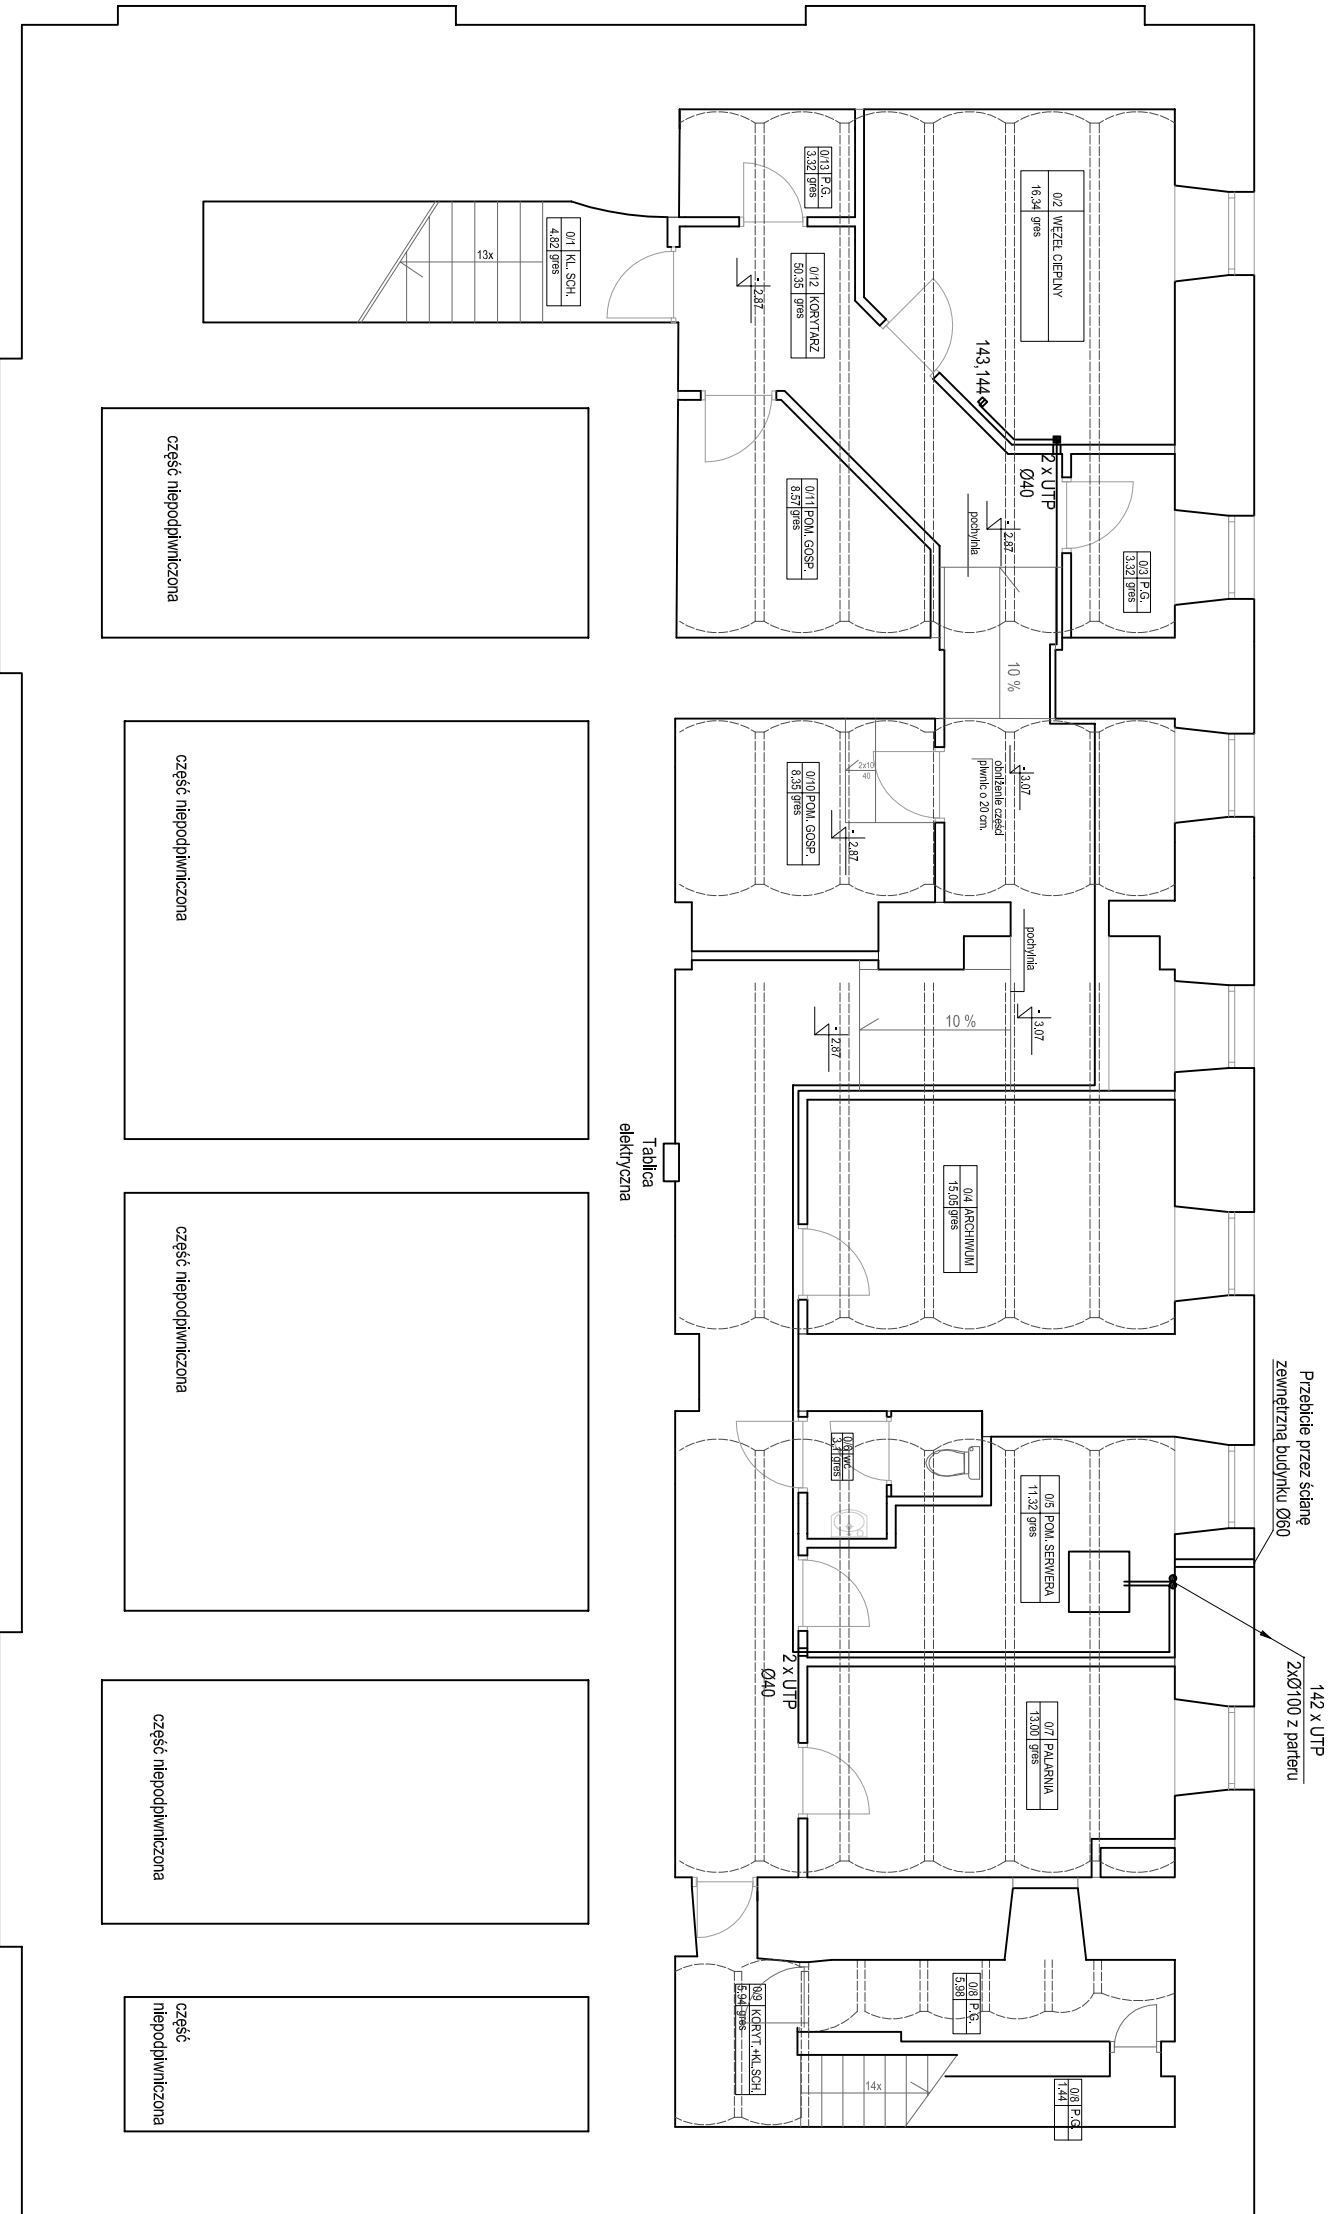

Legenda:

143, 144 Numer linii, oznaczenie punktu dystrybucyjnego

- Punkt dystrybucyjny (2 x R45)
 - Przybiśle pomiędzy kondygnacjami
 - Zęście listwą PCV spod sufitu do podłogi
- 2 x UTP Ilość przewodów UTP, średnica przepustu Ø40

PRACOWNIA PROJEKTOWA „AR-EL” RYSZARD RYBAK			
Suwalki, ul. Klonowa 43/47, tel. 567-16-60, 565-07-75			
TEMAT	Projekt instalacji okablowania strukturalnego		FAZA P.W.
OBIEKT	Budynek biurowo-administracyjny przy ul. Węgrskiej w Suwałkach		BRANŻA Teleinform.
RYSUNEK	Rzut piwnic - okablowanie		SKALA 1:100
PROJEKTANT	inż. Wojciech Kawalko	PODPIS	NR RYS.
SPRAWDZAJĄCY		PODPIS	1