


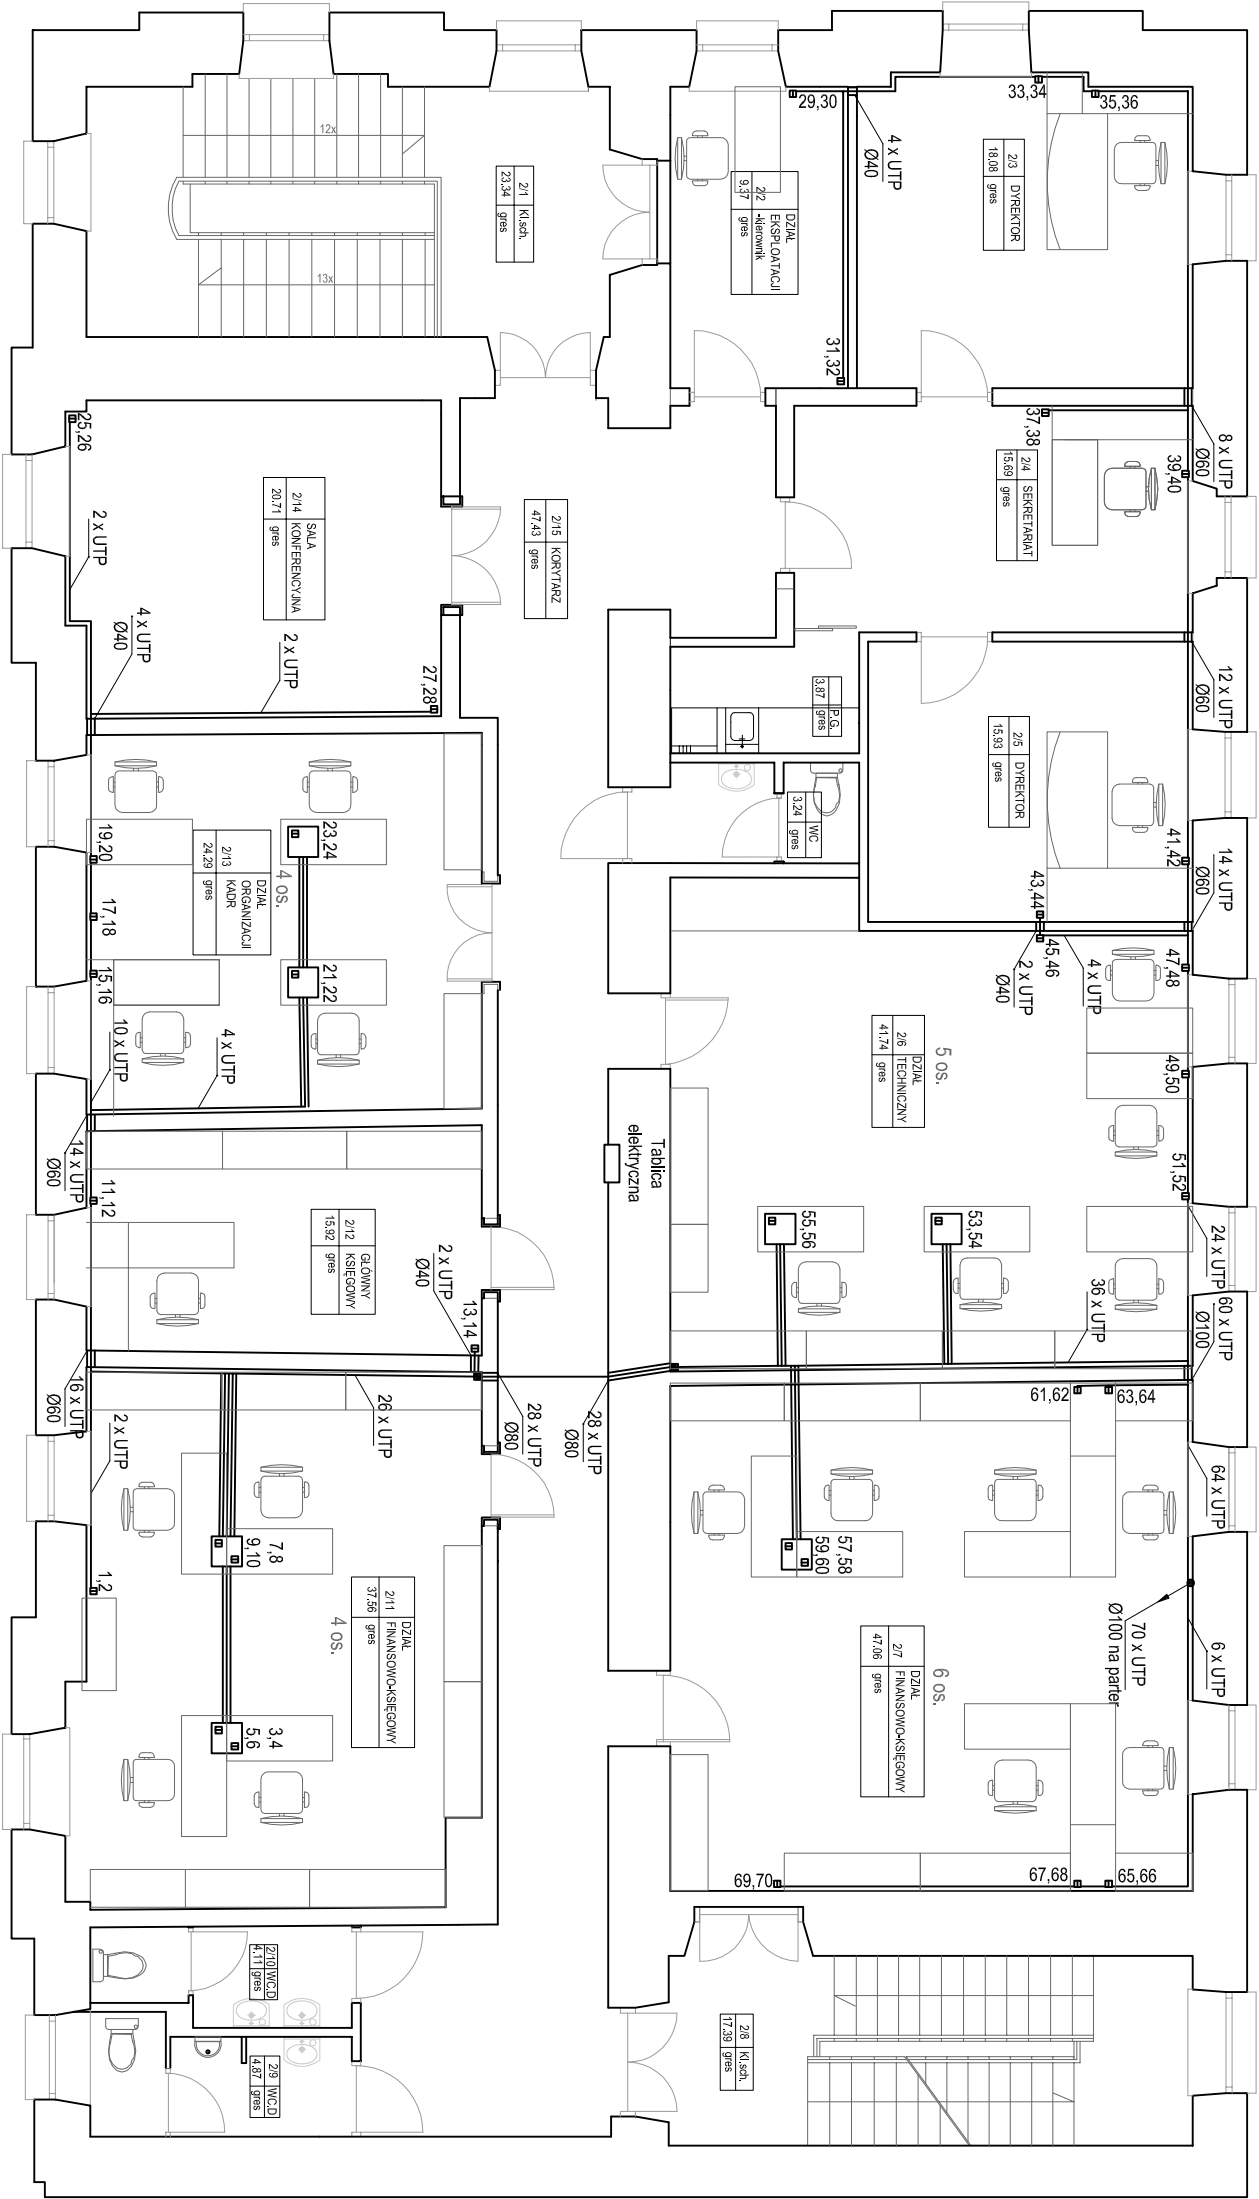

Legenda:

69/70 Numer linii, oznaczenie punktu dystrybucyjnego

■ Punkt dystrybucyjny (2 x RJ45)

■ Punkt dystrybucyjny (2 x RJ45 w puszcze podłogowej)

■ Punkt dystrybucyjny (4 x RJ45 w puszcze podłogowej)

● Przybić pomiędzy kondygnacjami

■ Zejście listwą PCV spod sufitu do podłogi

2 x UTP Ilość przewodów UTP, średnica przepustu Ø40

PRACOWNIA PROJEKTOWA „AR-EL” RYSZARD RYBAK			
Suwalki, ul. Klonowa 43/47, tel. 567-16-60, 565-07-75			
TEMAT	Projekt instalacji okablowania strukturalnego	FAZA	P.W.
OBIEKT	Budynek biurowo-administracyjny przy ul. Węgrskiej w Suwałkach	BRANŻA	Teleinformat.
RYSUNEK	Rzut piętra - okablowanie		SKALA 1:100
PROJEKTANT	inż. Wojciech Kawalko	PODPIS	NR RYS.
SPRAWDZAJĄCY		PODPIS	3