


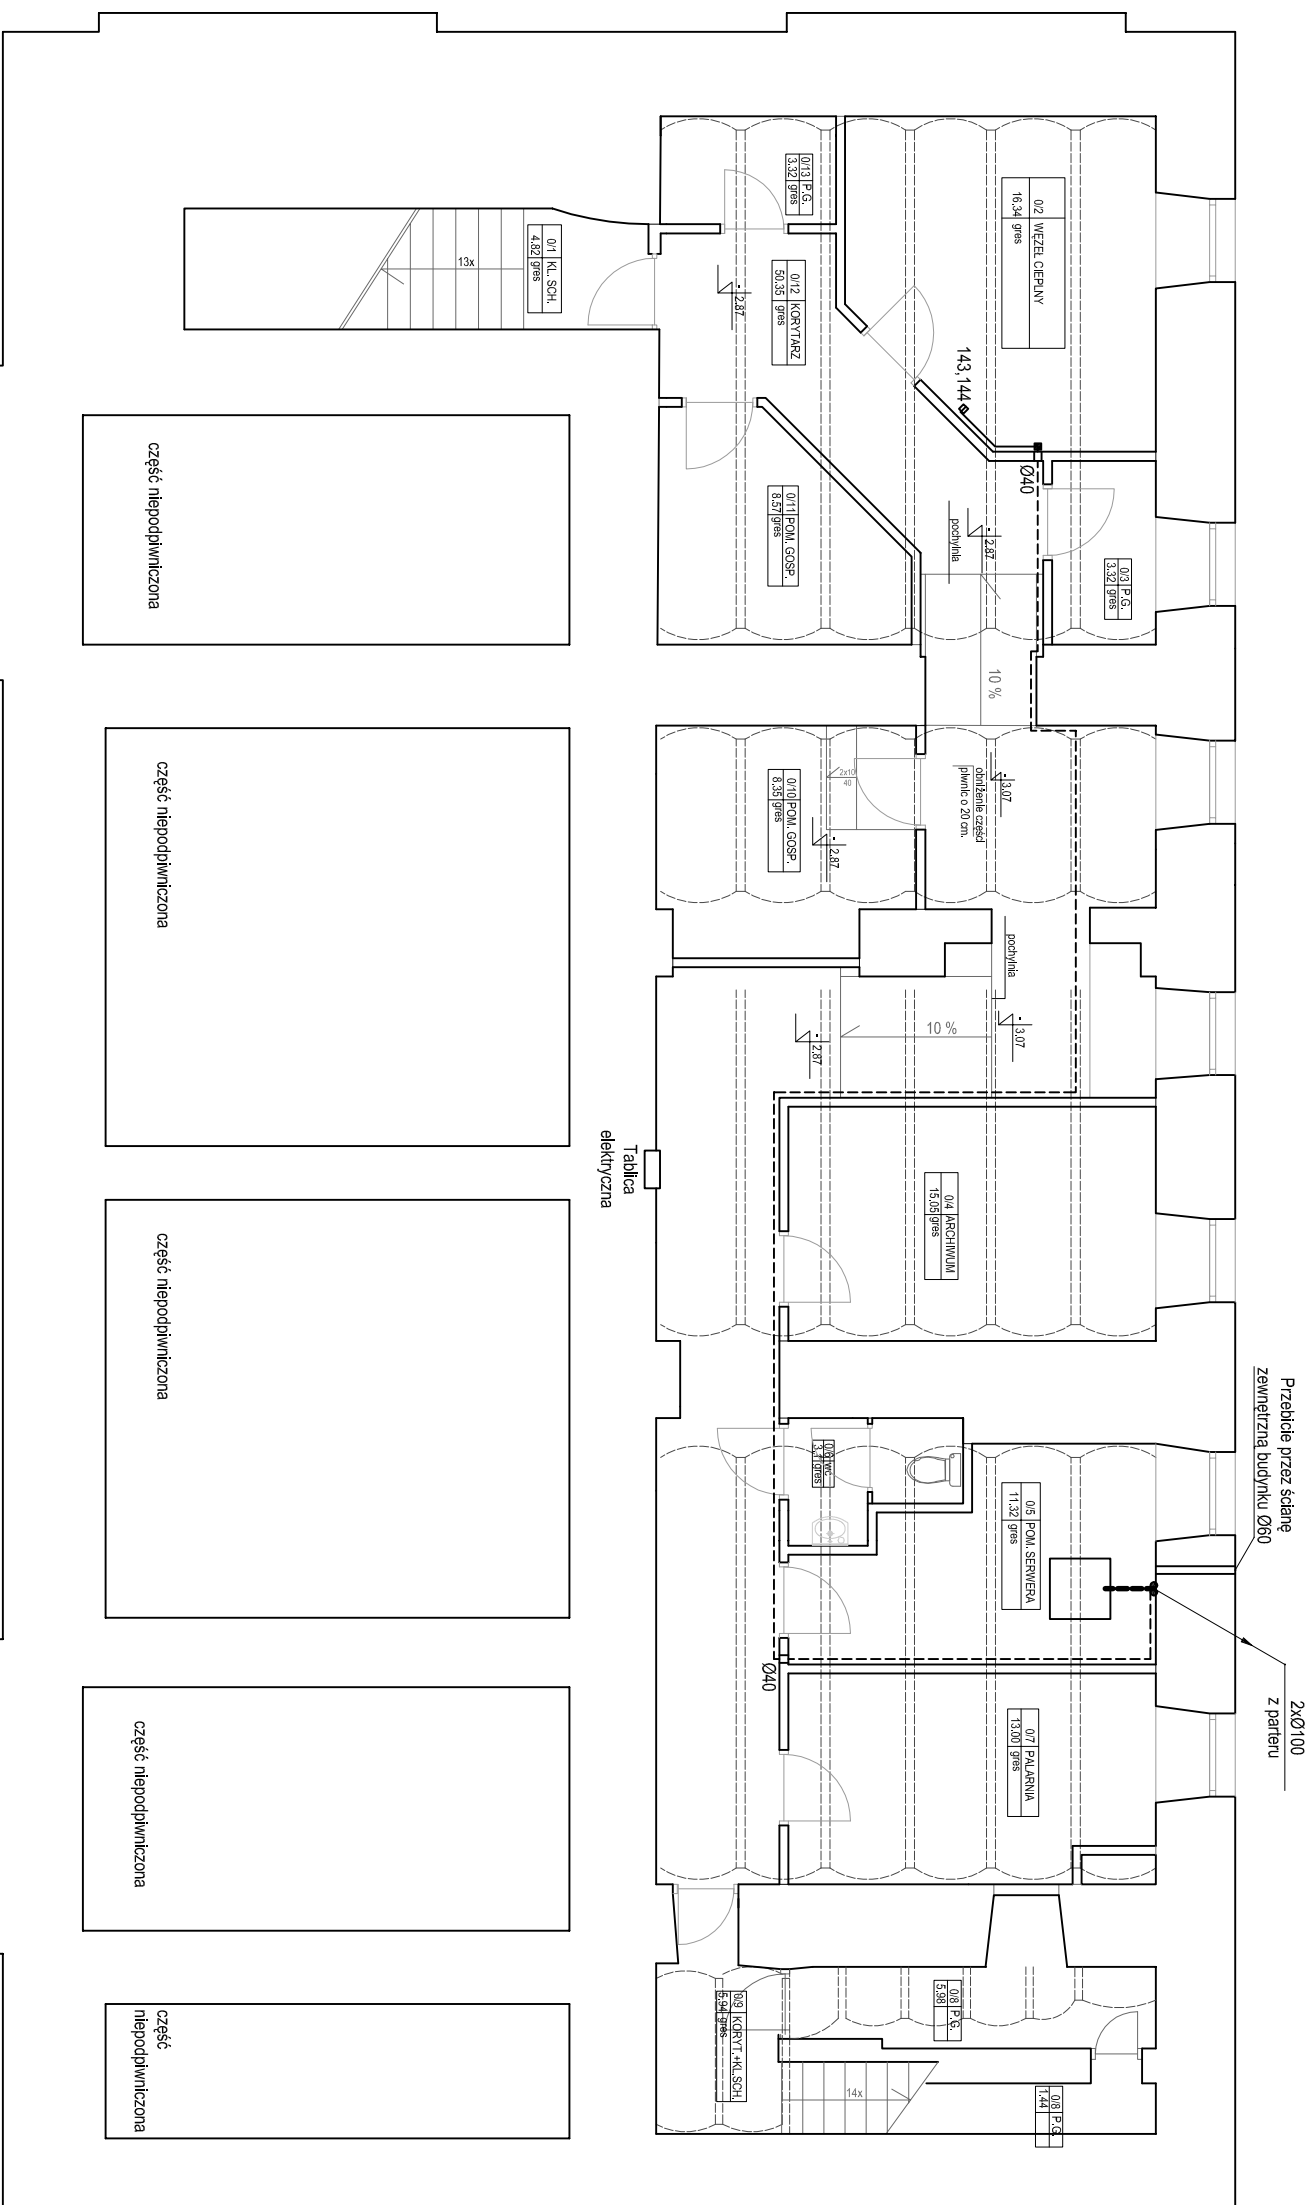

PRACOWNIA PROJEKTOWA „AR-EL” RYSZARD RYBAK <i>Suwalki, ul. Klonowa 43/47, tel. 567-16-60, 565-07-75</i>	
TEMAT	Projekt instalacji okablowania strukturalnego
OBIEKT	Budynek biurowo-administracyjny przy ul. Węgierskiej w Suwałkach
RYSYMIENIK	Rzut piwnic – kanały instalacyjne
PROJEKTANT	mgr. Wojciech Kawako
SPRAWDZAJĄCY	PODPIS
	FAZA P.W. BRANŻA Teleinform. SKALA 1:100 NR. RYS. 4