



Budynek "A" - Rzut piwnic
skala 1:100

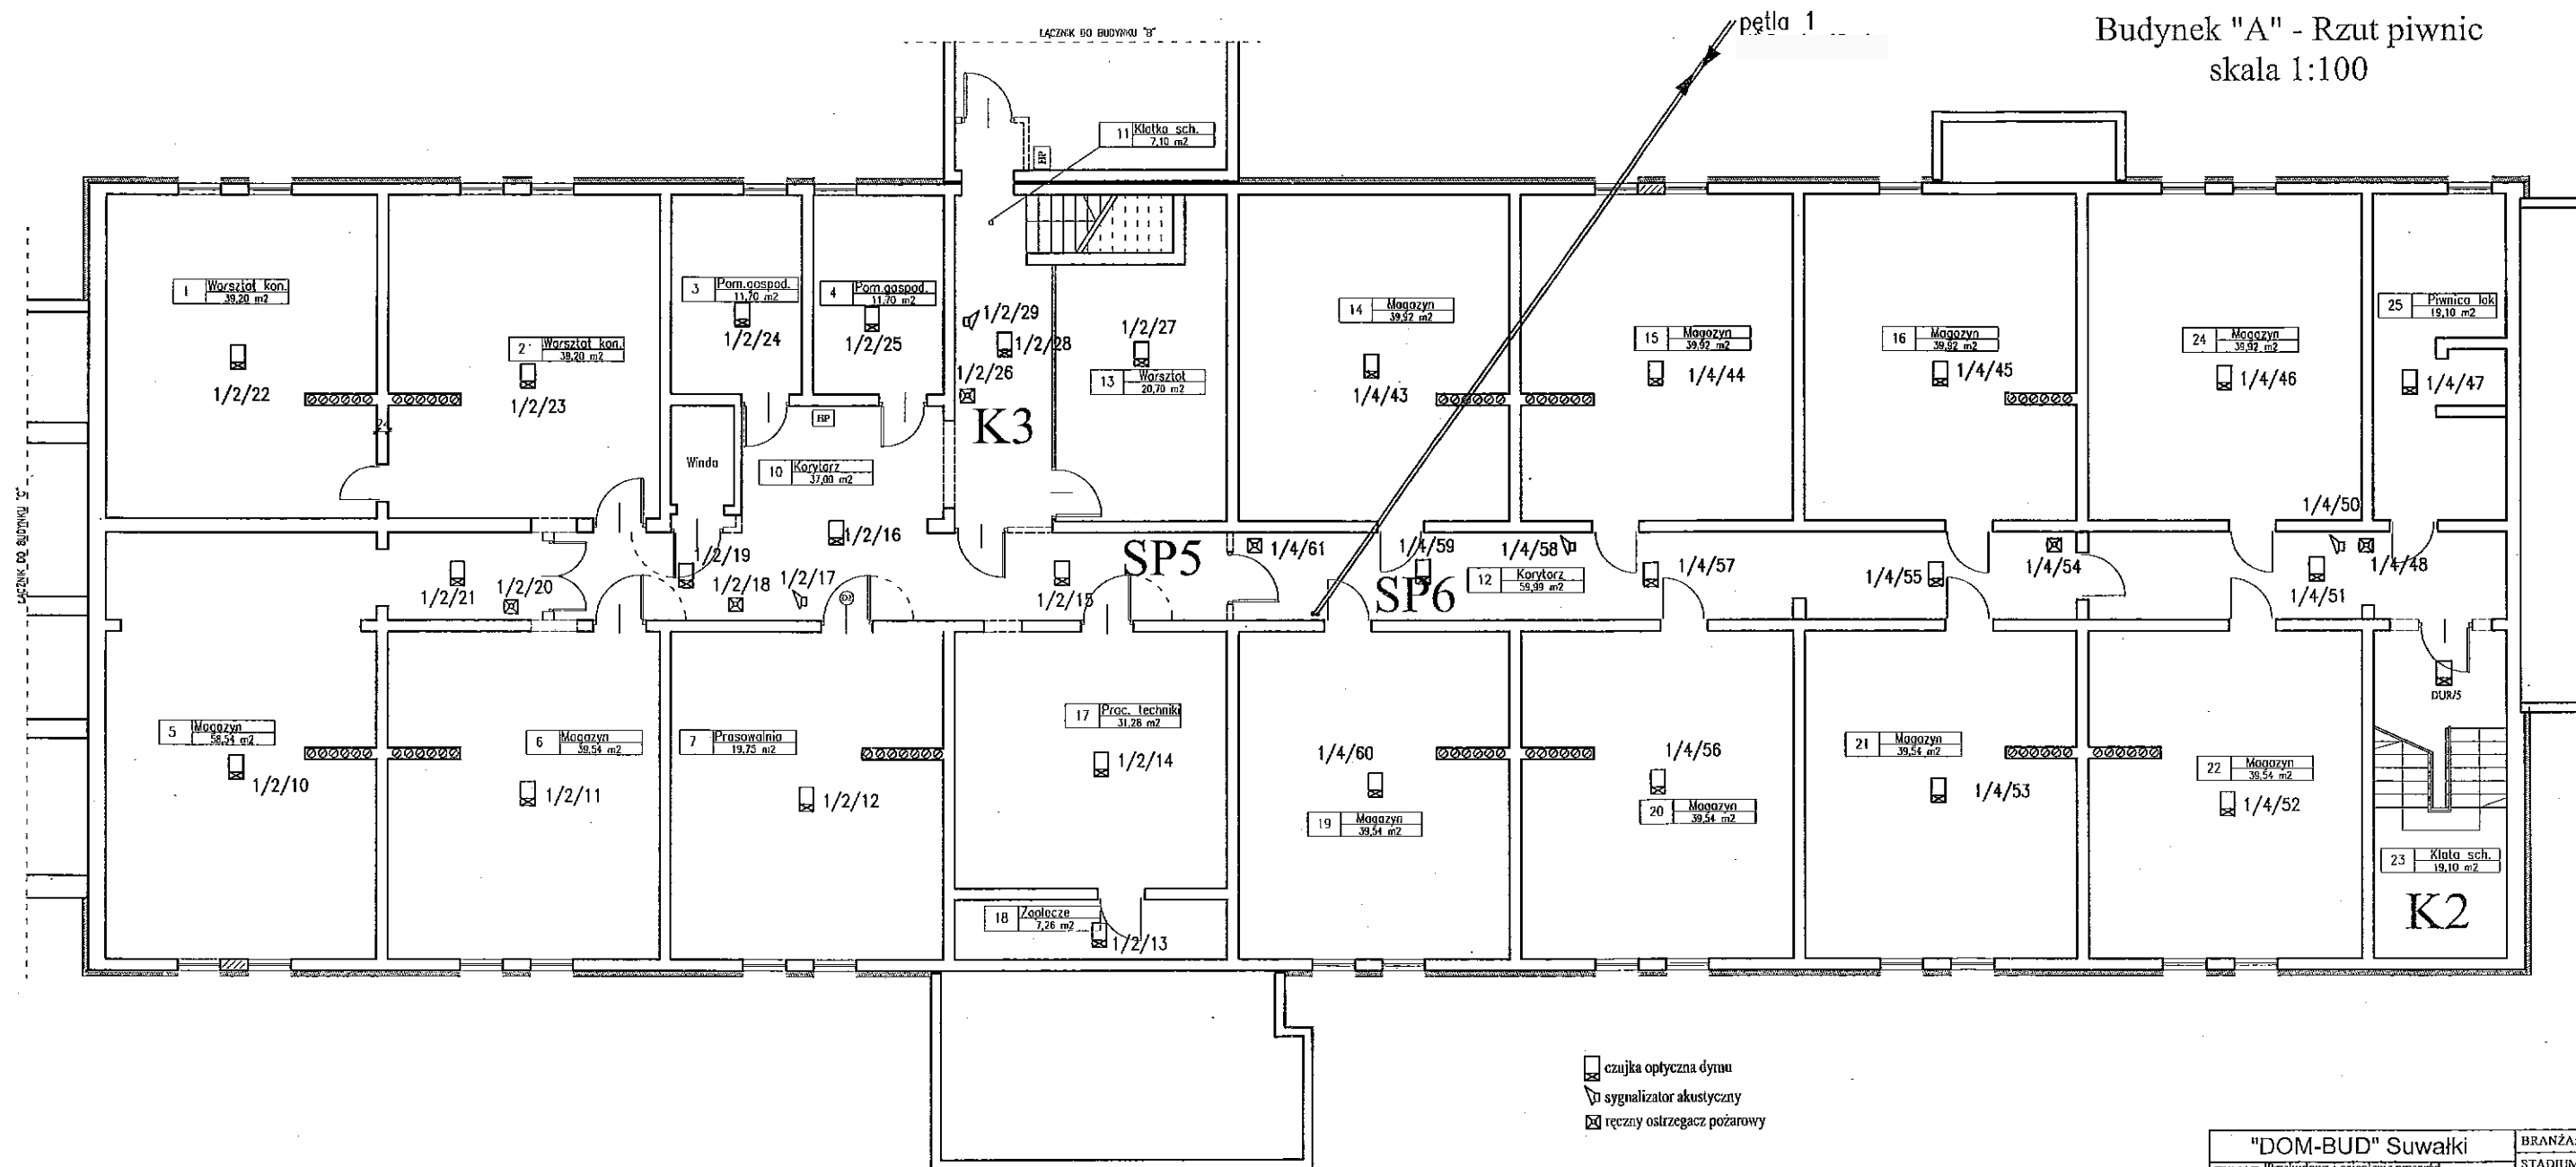


"DOM-BUD" Suwałki		BRANŻA: ELEKTRYCZNA	
TEMAT: Przebudowa i ocieplenie przegrod zewnętrznych budynków Specjalnego Ośrodka Szkolno-Wychowawczego nr 1	STADIUM: PW	NR RYS.: 1	SKALA: 1:150
ADRES: Suwałki ul. Prytorowa 8 Miasto Suwałki, okręg nr 05, 42-200 Suwałki, 10726	RYSUNEK: Rzut piwnic "A"		
IMIĘ I NAZWISKO		NR UPR.	DATA
PROJEKTANT: Wiesław Bałuta		SUW 86/90	12.12.2014
SPRAWDZAJĄCY: mgr inż. Paweł Szymczyk		PNW 86/90-006	12.12.2014

Budynek "A" - Rzut parteru
skala 1:100

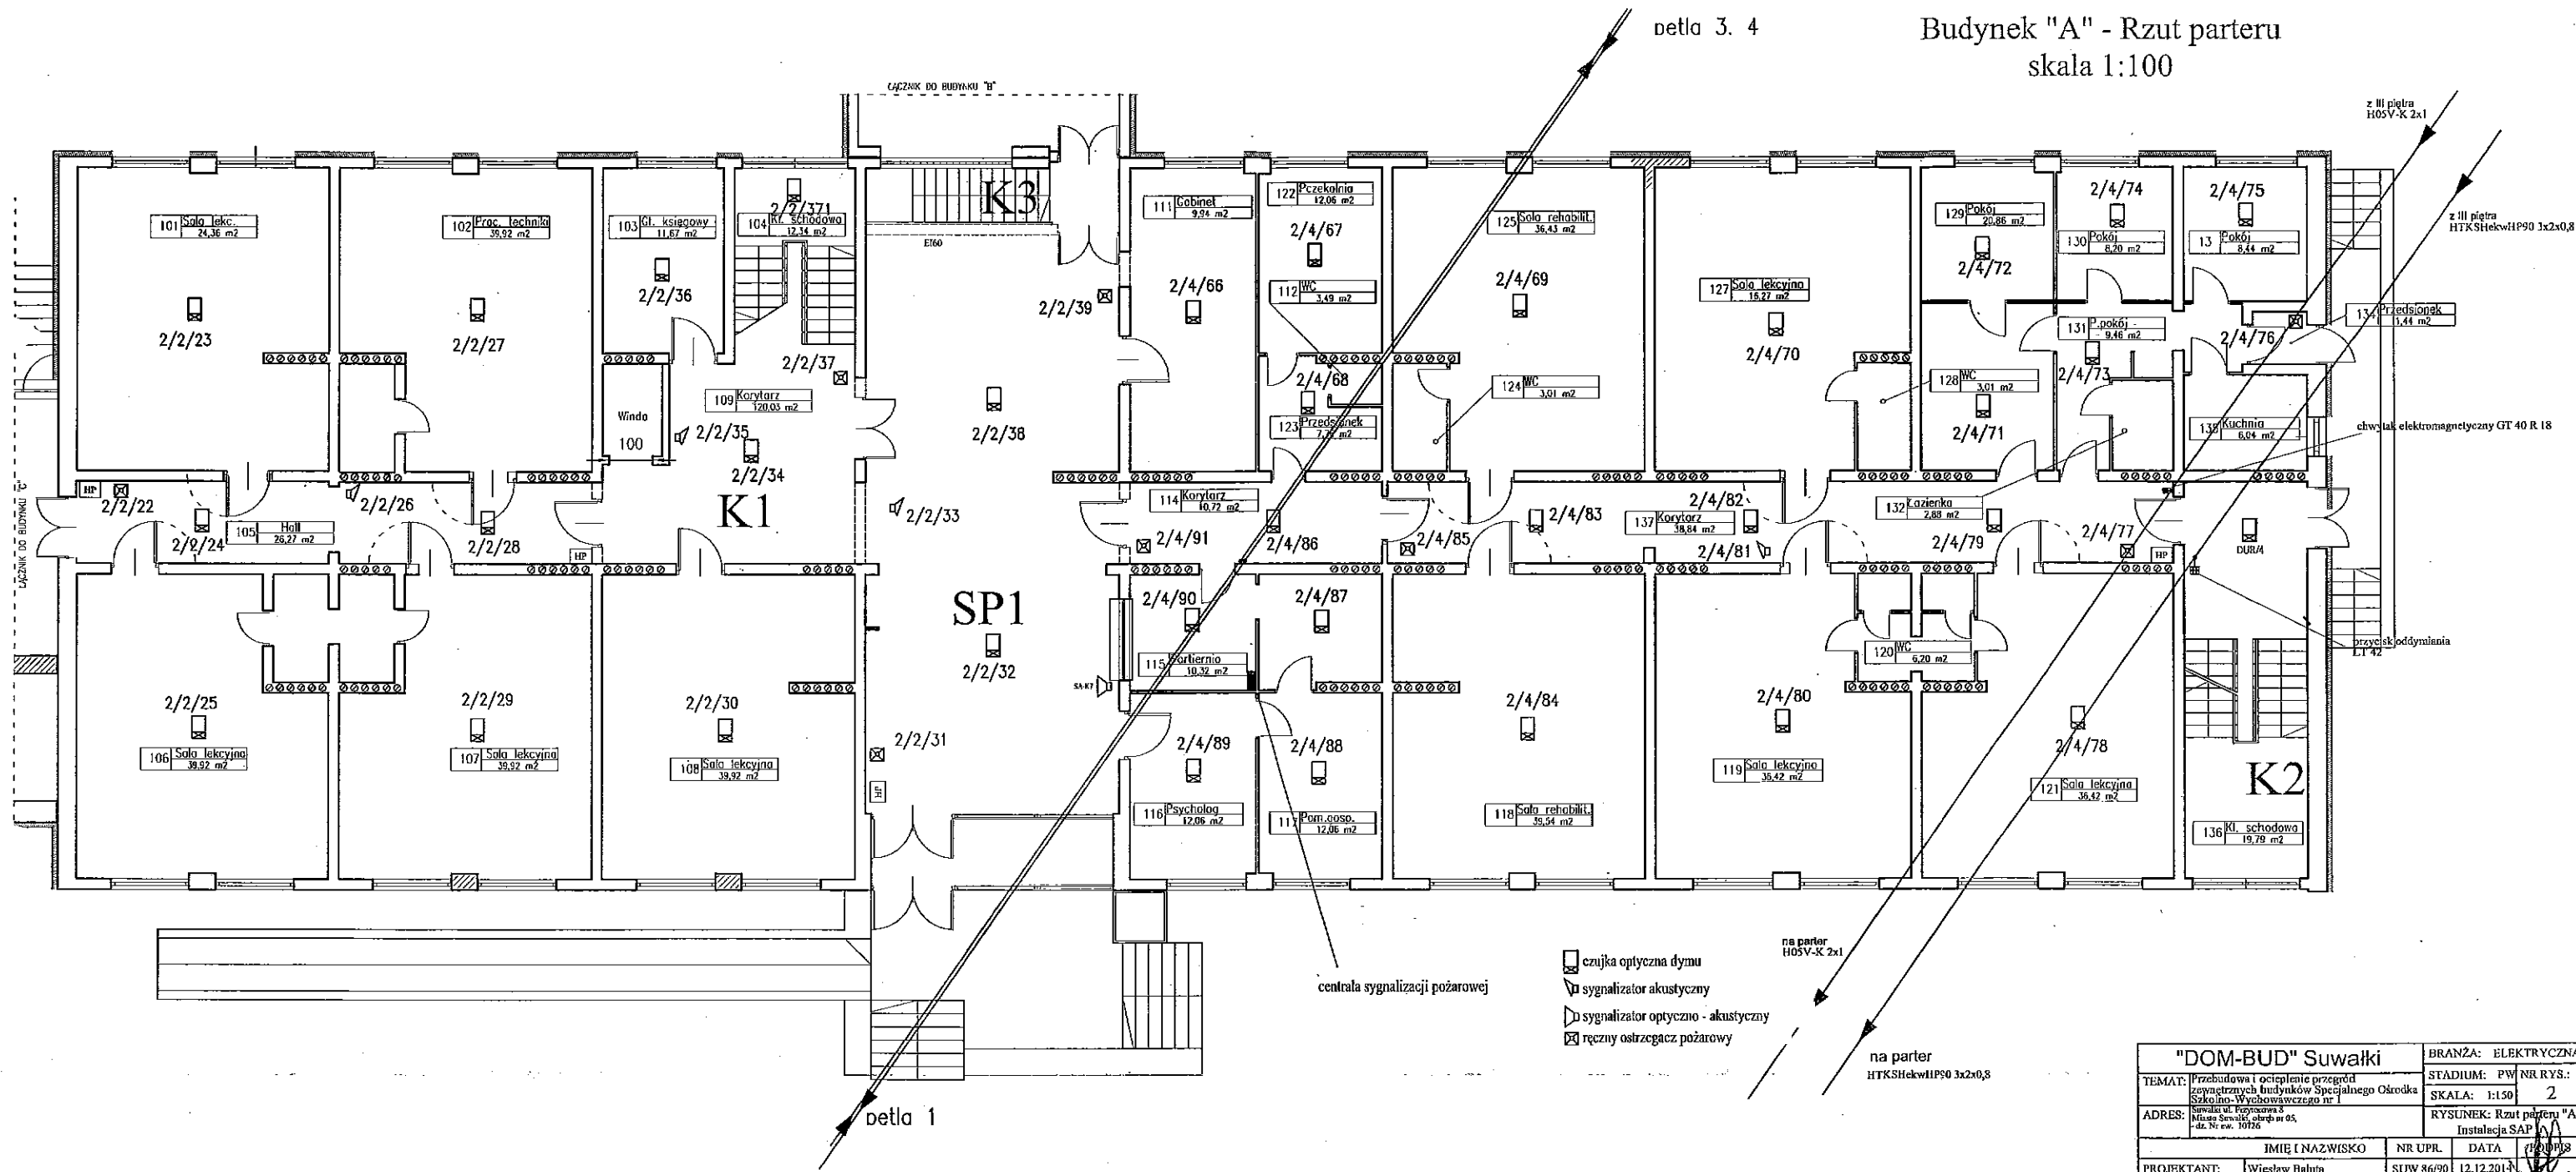

"DOM-BUD" Suwałki		BRANŻA: ELEKTRYCZNA	
TEMAT:	Przebudowa i ocieplenie przegród zewnętrznych budynków Specjalnego Ośrodka Szkolno-Wychowawczego nr 1	STADIUM:	PW NR RYS.: 2
ADRES:	Suwałki ul. Próżniana 8 Miejsce Suwałki, obrotu nr 45, dł. Nr ew. 10706	RYSUJEK:	Rzut parteru "A"
		Instalacja SAP	
PROJEKTANT:	Wiesław Baluta	NR UPŁ.	DATA
SPRAWDZAJĄCY:	mgr inż. Paweł Szymczyk	SUW 86/90	12.12.2014

Budynek "A" - Rzut I piętra
skala 1:100

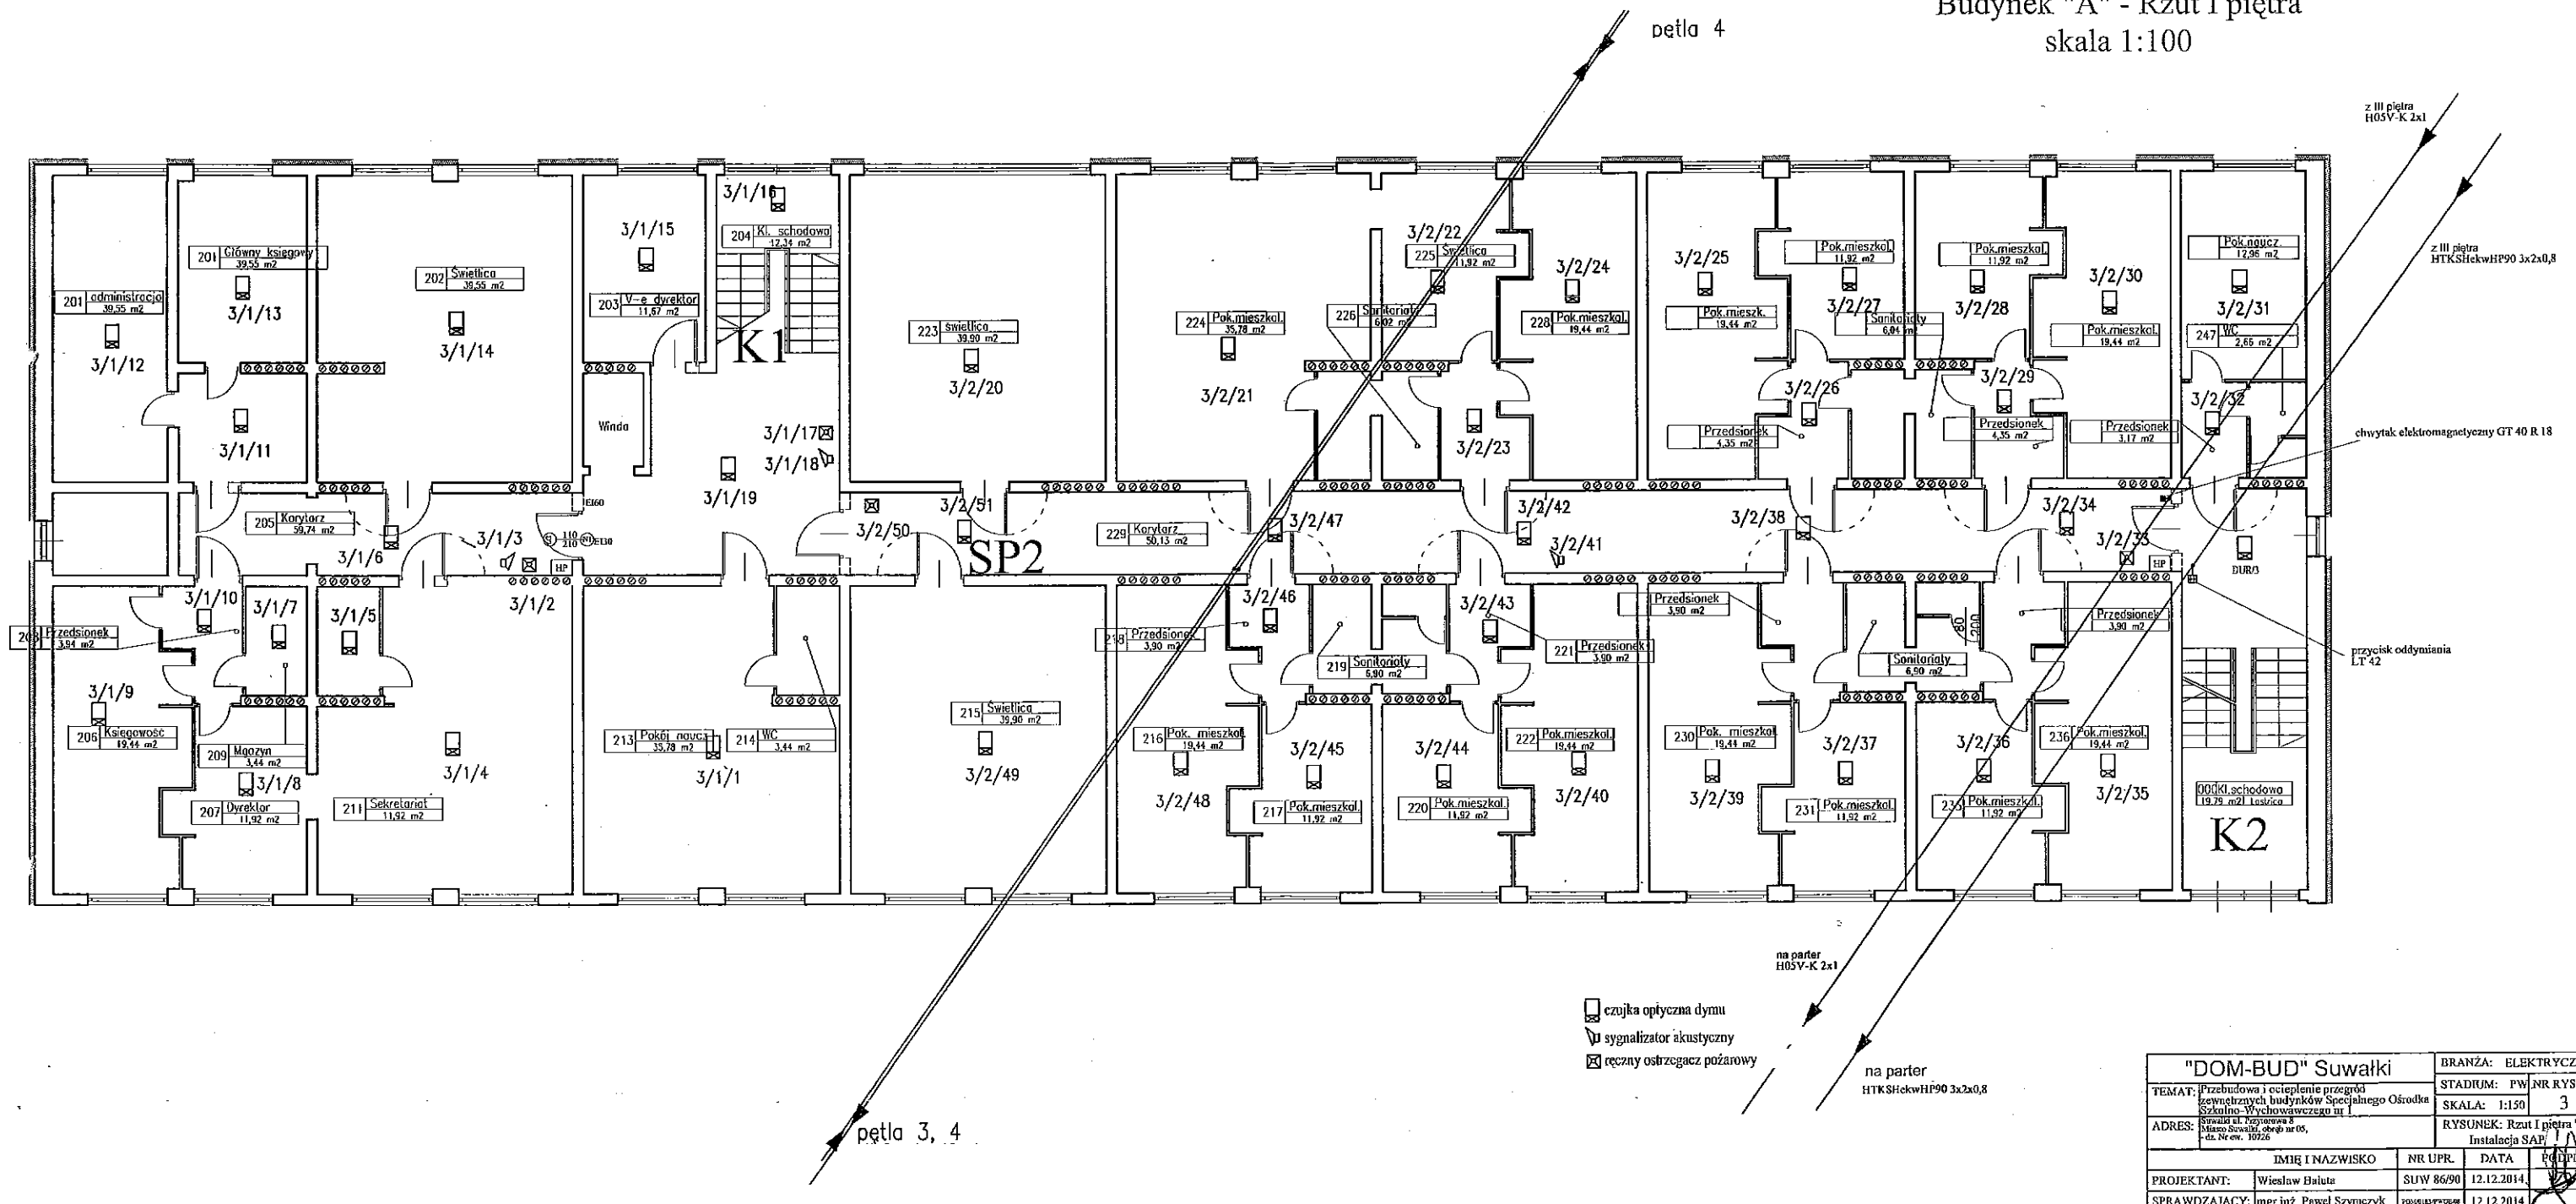

"DOM-BUD" Suwałki		BRANŻA: ELEKTRYCZNA	
TEMAT: Przebudowa i ciepłnienie przegród zewnętrznych budynków Specjalnego Ośrodka Szkolenia Wychowawczego		STADIUM: PW	NR RYS.: 3
ADRES: Suwałki Al. Piłsudskiego 8 51-600 Suwałki, obrotu nr 05, - dz. Nr ew. 107/9		SKALA: 1:150	RYSUJEK: Rzut i piętra "A"
IMIE I NAZWISKO		NR UPRL	DATA
PROJEKTANT: Wiesław Bałuta	SUW 86/90	12.12.2014.	PODPIS
SPRAWDZAJĄCY: mgr inż. Paweł Szymczyk	POWOLANY PRACOWNIK	12.12.2014	

Budynek "A" - Rzut II piętra
skala 1:100

petlo 4

z III piętra H05V-K 2x1

z III piętra HTKSHekwHP90 3x2x0,8

chwytnak elektromagnetyczny GT 40 R 18

przełącznik oddymiania LT 42

na parter H05V-K 2x1

na parter HTKSHekwHP90 3x2x0,8

netla 4

netla 4

SP3

K2

4/2/15

Hall 39,90 m²

Cabinet 19,70 m²

WC 5,15 m²

WC 5,15 m²

gabinet 19,70 m²

4/2/16

4/2/17

gabinet 19,44 m²

Przedsiónek 4,35 m²

Sanitariaty 6,04 m²

Swiatlono 4,35 m²

4/2/18

4/2/19

4/2/20

gabinet 39,90 m²

administracja 12,56 m²

4/2/21

4/2/22

WC 39,90 m²

Przedsiónek 3,17 m²

4/2/23

Przedsiónek 3,90 m²

Sanitariaty 6,30 m²

Przedsiónek 3,90 m²

4/2/24

4/2/25

Sala lekcyjna 39,75 m²

Kl.schodowa 19,79 m²

4/2/26

sala relaksacji 11,92 m²

Przedsiónek 3,90 m²

4/2/27

4/2/28

4/2/29

4/2/30

4/2/31

4/2/32

Sala lekcyjna 39,55 m²

Sala lekcyjna 39,55 m²

4/2/33

4/2/34

Sala lekcyjna 39,80 m²

4/2/35

4/2/36

4/2/37

4/2/38

412 Korytarz 28,30 m²

czujka optyczna dymu

sygnalizator akustyczny

ręczny ostrzegacz pożarowy

"DOM-BUD" Suwałki

BRANŻA: ELEKTRYCZNA

TEMAT: Przebudowa i ocieplenie przegrod zewnętrznych budynków Specjalnego Ośrodka Szkolno-Wychowawczego nr 1

STADIUM: PW NR.RYS.

SKALA: 1:150 4

ADRES: ul. Prętkowska 1 Międzyrzecze, 16-110-05, dz.Nr ew. 107/26

RYSUNEK: Rzut II piętra Instalacja SAP

IMIĘ I NAZWISKO

NR UPŁ.

DATA

PÓDPIS

PROJEKTANT:

Wiesław Bałuta

SUW 86/90


12.12.2014

SPRAWDZAJĄCY:

mgr inż. Paweł Szymczyk


PGM OBST. INSTALACJA

12.12.2014

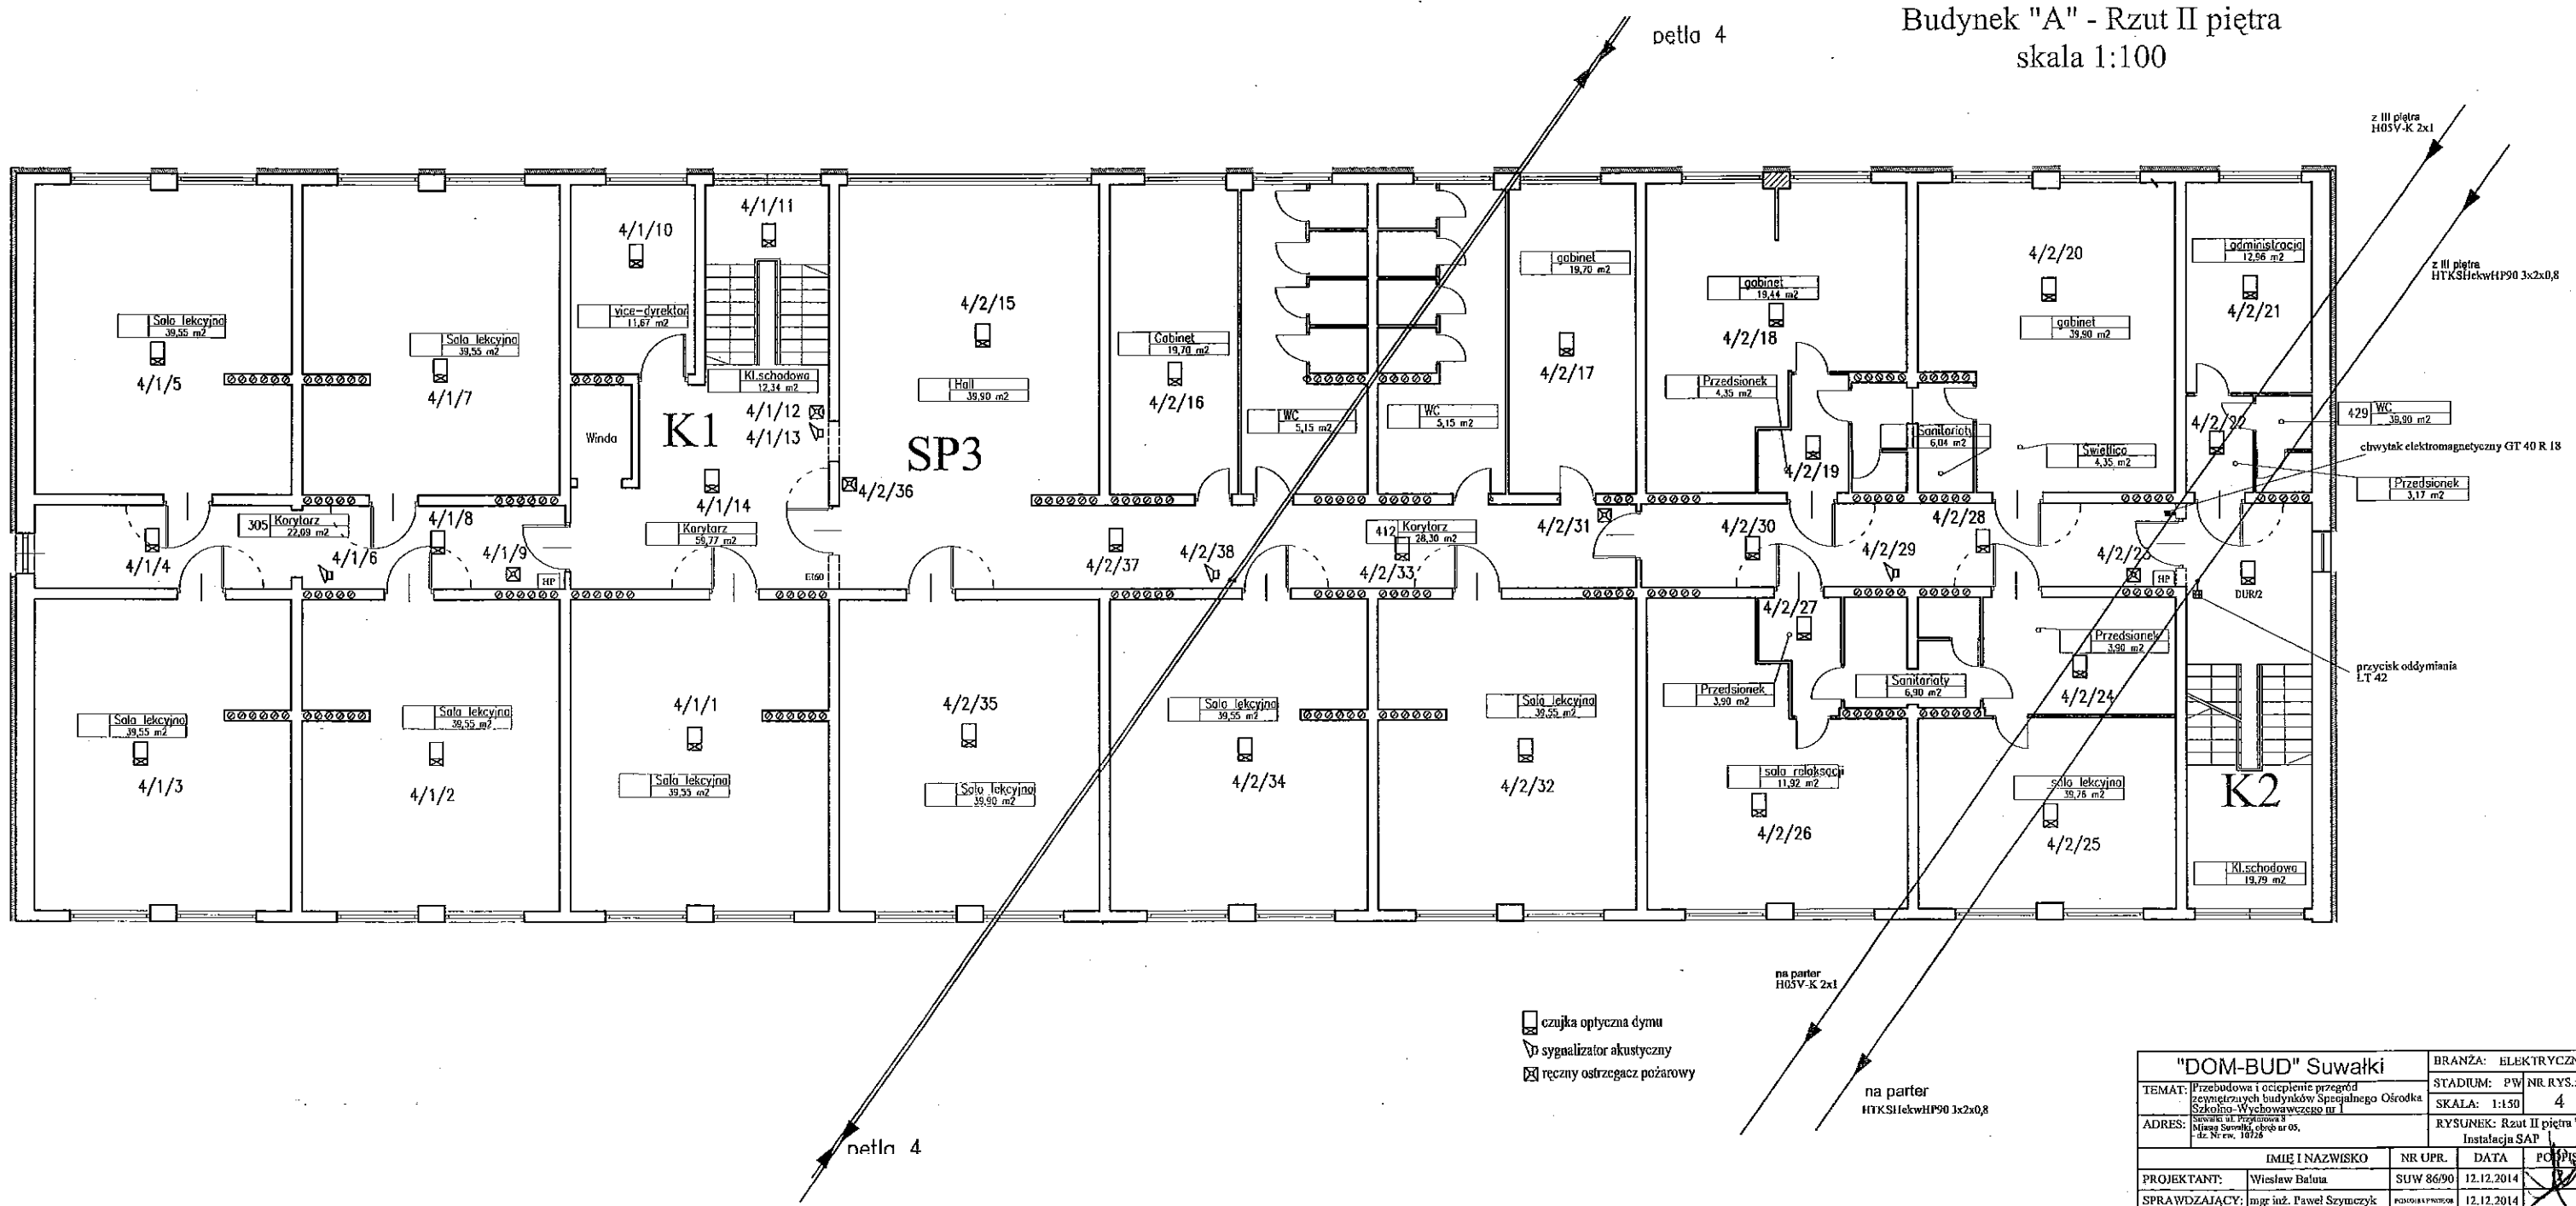


"DOM-CBUD" Suwałki		BRANŻA: ELEKTRYCZNA	
TEMAT:	Przebudowa i ocieplenie przegród zewnętrznych budynków Szkołnego Ośrodka Szkolno - Wychowawczego nr 1	STADIUM:	PW NR RYS.
ADRES:	Sienkiewicza 1, Przechodnia 1 Alfonsa Szwedka, budynek nr 03, -dz. Nr ew. 10728	SKALA:	1:150 4
		RYSUNEK: Rzut II piętra "A" Instalacja SAP	
IMIĘ I NAZWISKO		NR UPR.	DATA
PROJEKTANT:	Wiesław Bałuta	SUW 86/90	12.12.2014
SPRAWDZAJĄCY:	mgr inż. Paweł Szczytyński	PODZIAŁOWY PRACOWNIK	12.12.2014

Budynek "A" - Rzut III piętra
skala 1:100

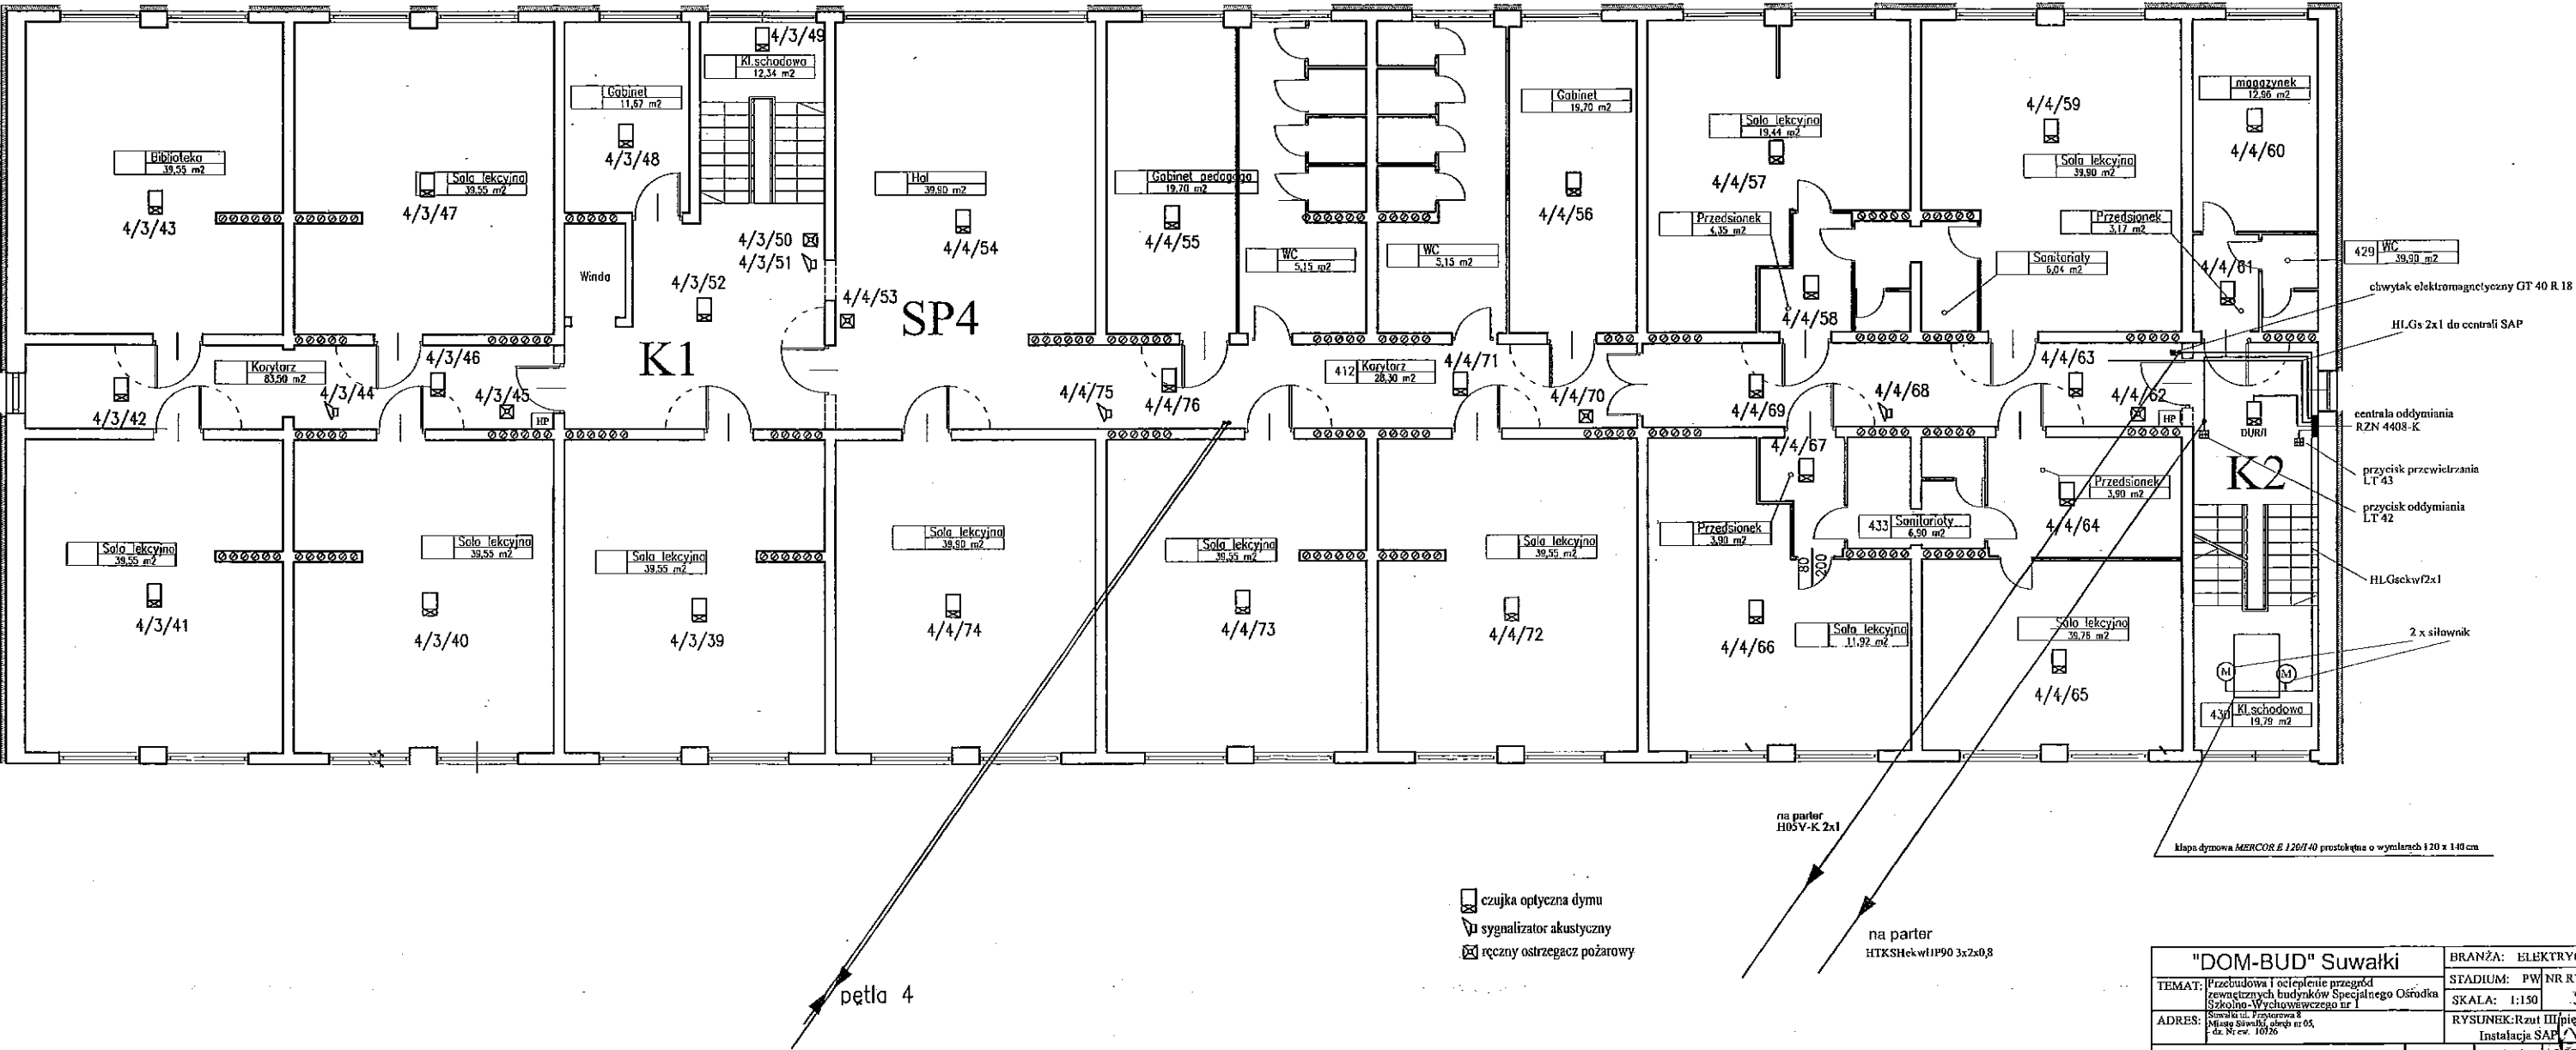



"DOM-BUD" Suwałki			BRANŻA: ELEKTRYCZNA	
TEMAT:	Przebudowa i ocieplenie przegród zewnętrznych budynków Specjalnego Ośrodka Szkolno-Wychowawczego nr 1		STADIUM: PW	NR RYS: 5
ADRES:	Suwałki, ul. Przejazdowa 8, Miasto Suwałki, gmina i os. 4, dz. Nr ew. 10726		SKALA: 1:150	RYSUNEK: Rzut III piętra "A" Instalacje SAP
IMIĘ I NAZWISKO			NR UPR.	DATA
PROJEKTANT:			Wiesław Baluta	SUW 86/90
SPRAWDZAJĄCY:			mgr inż. Paweł Szynczyk	12.12.2014

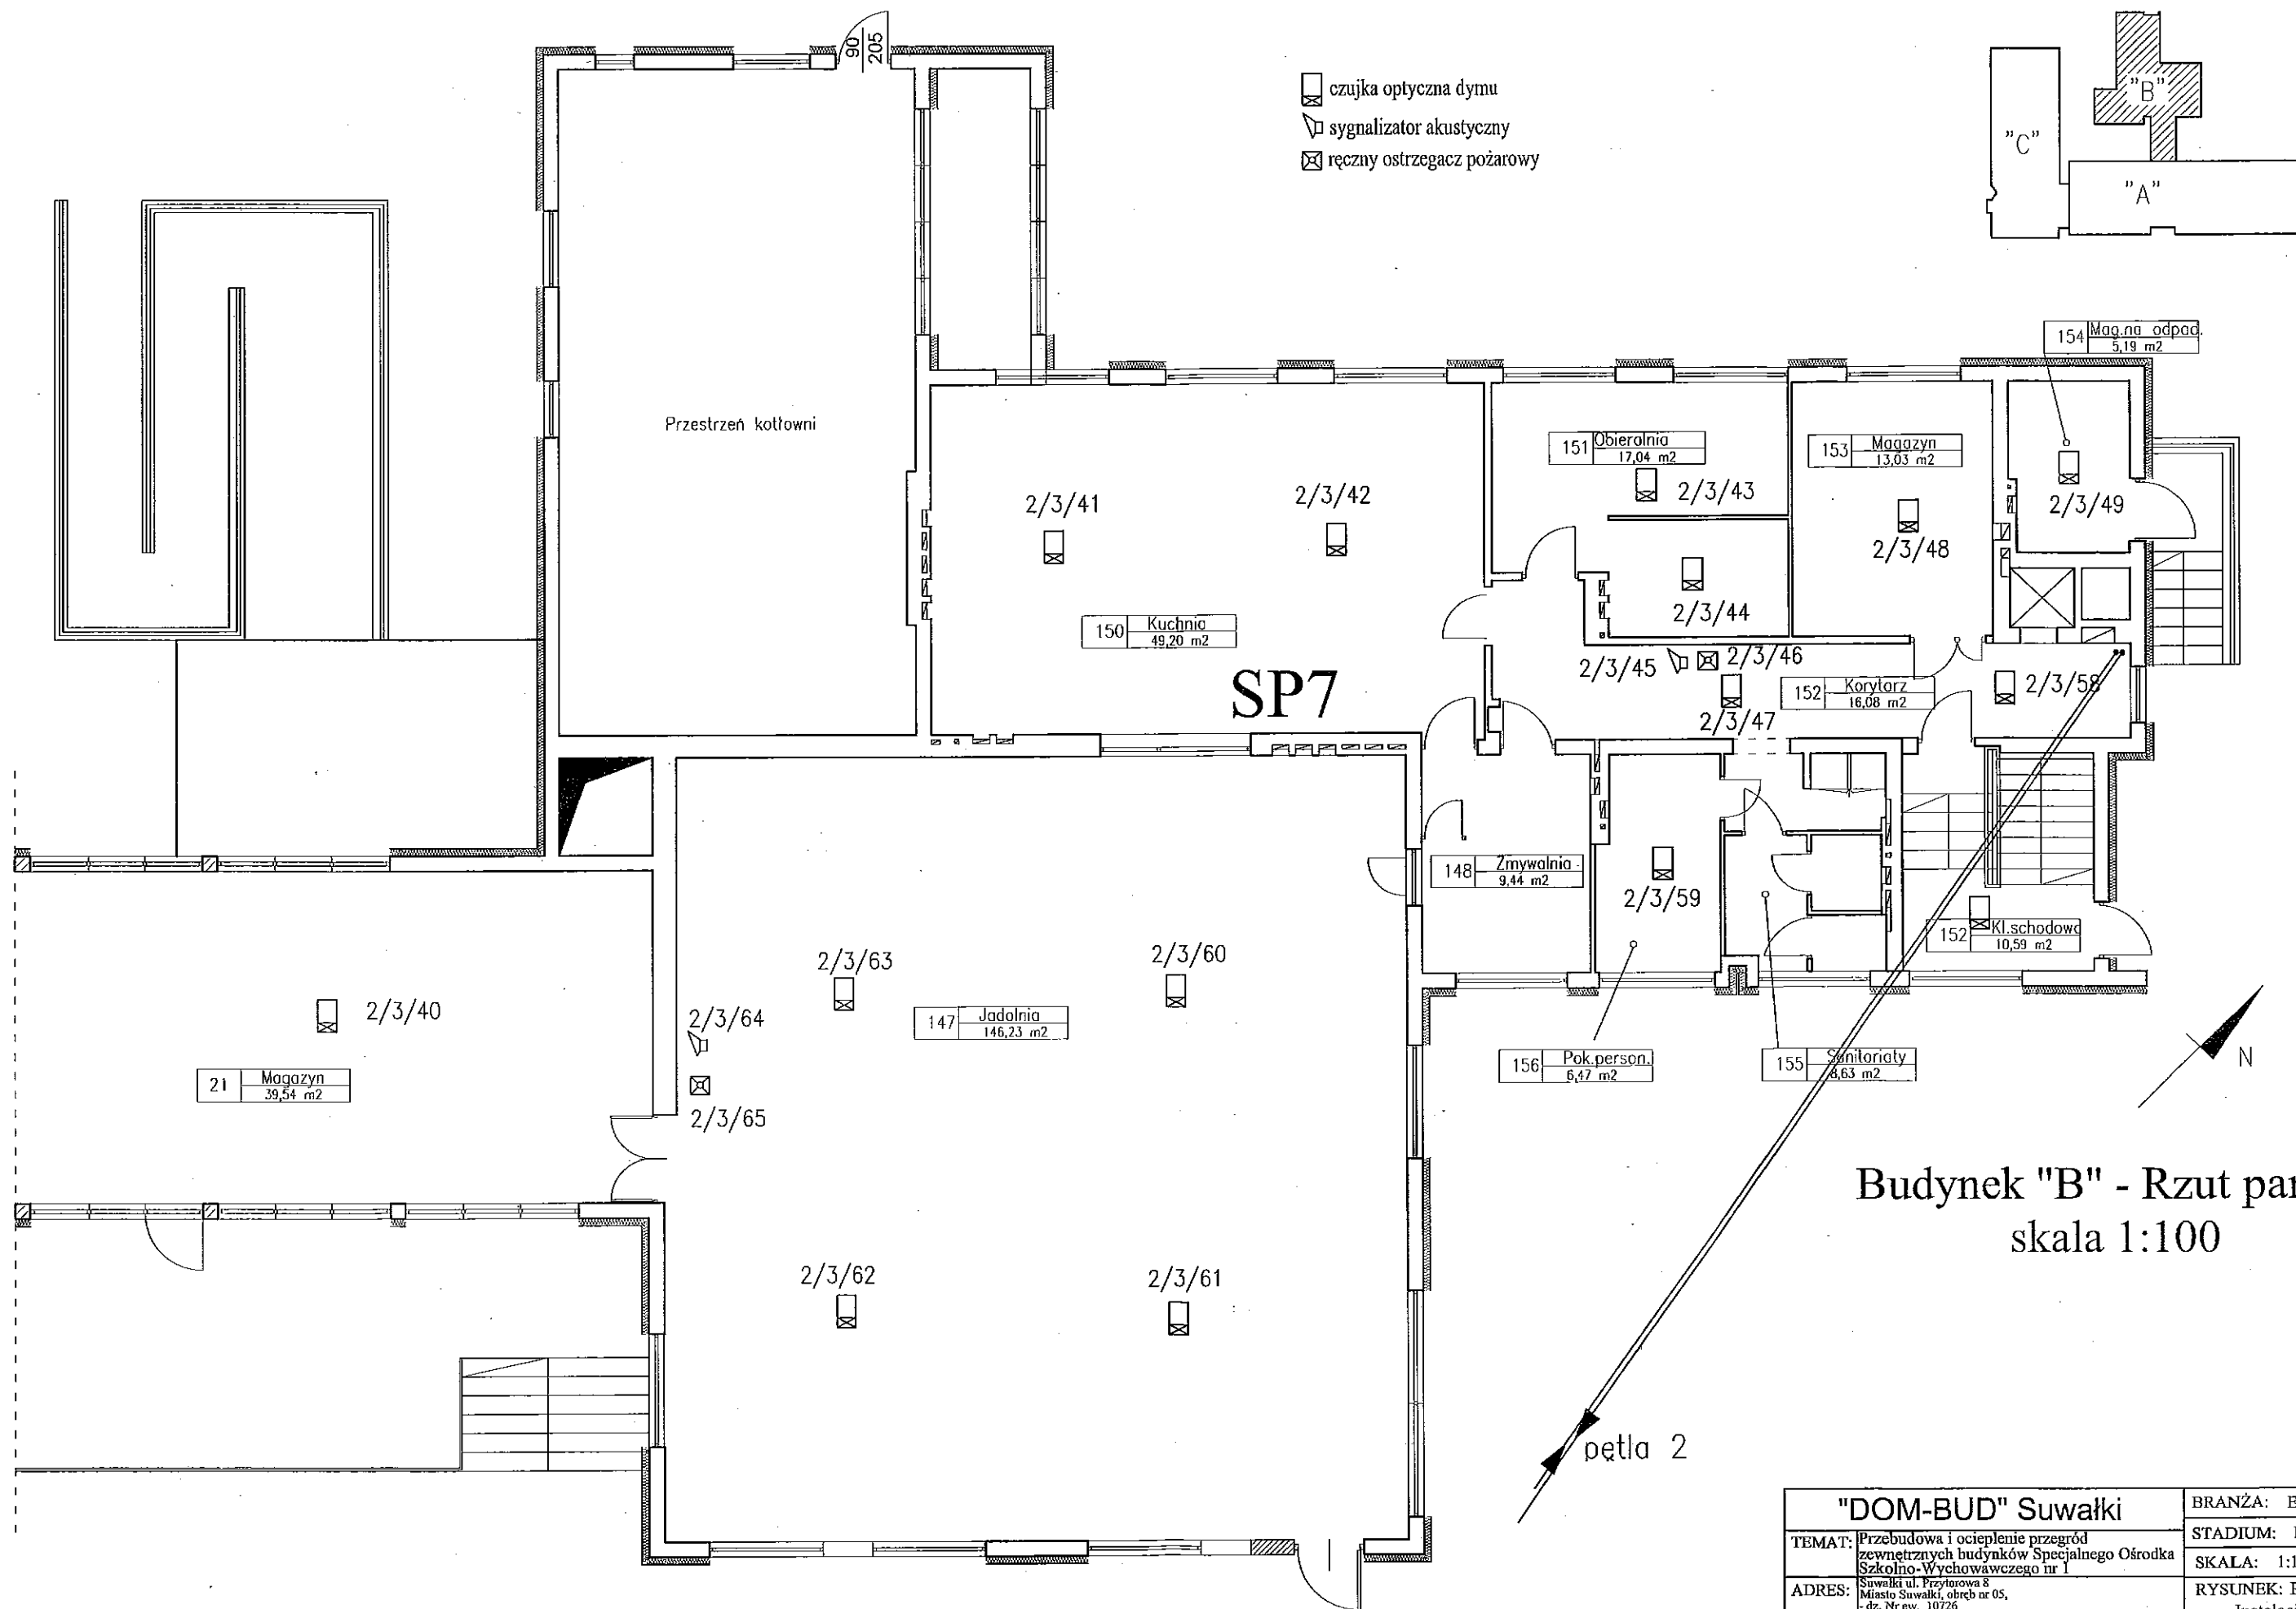


Budynek "B" - Rzut parteru
skala 1:100

"DOM-BUD" Suwałki		BRANŻA: ELEKTRYCZNA	
TEMAT: Przebudowa i ocieplenie przegród zewnętrznych budynków Specjalnego Ośrodka Szkolno-Wychowawczego nr 1		STADIUM: PW	NR RYS.: 7
ADRES: Suwałki ul. Przytorowa 8 Miasto Suwałki, obręb nr 05, - dz. Nr ew. 10726		RYSUNEK: Rzut parteru "B" Instalacja SAP	
IMIĘ I NAZWISKO		NR UPR.	DATA
PROJEKTANT: Wiesław Baluta		SUW 86/90	12.12.2014
SPRAWDZAJĄCY: mgr inż. Paweł Szymczyk		POM 0183/WOB 08	12.12.2014

 Budynek "C" - Rzut piwnic
skala 1:100

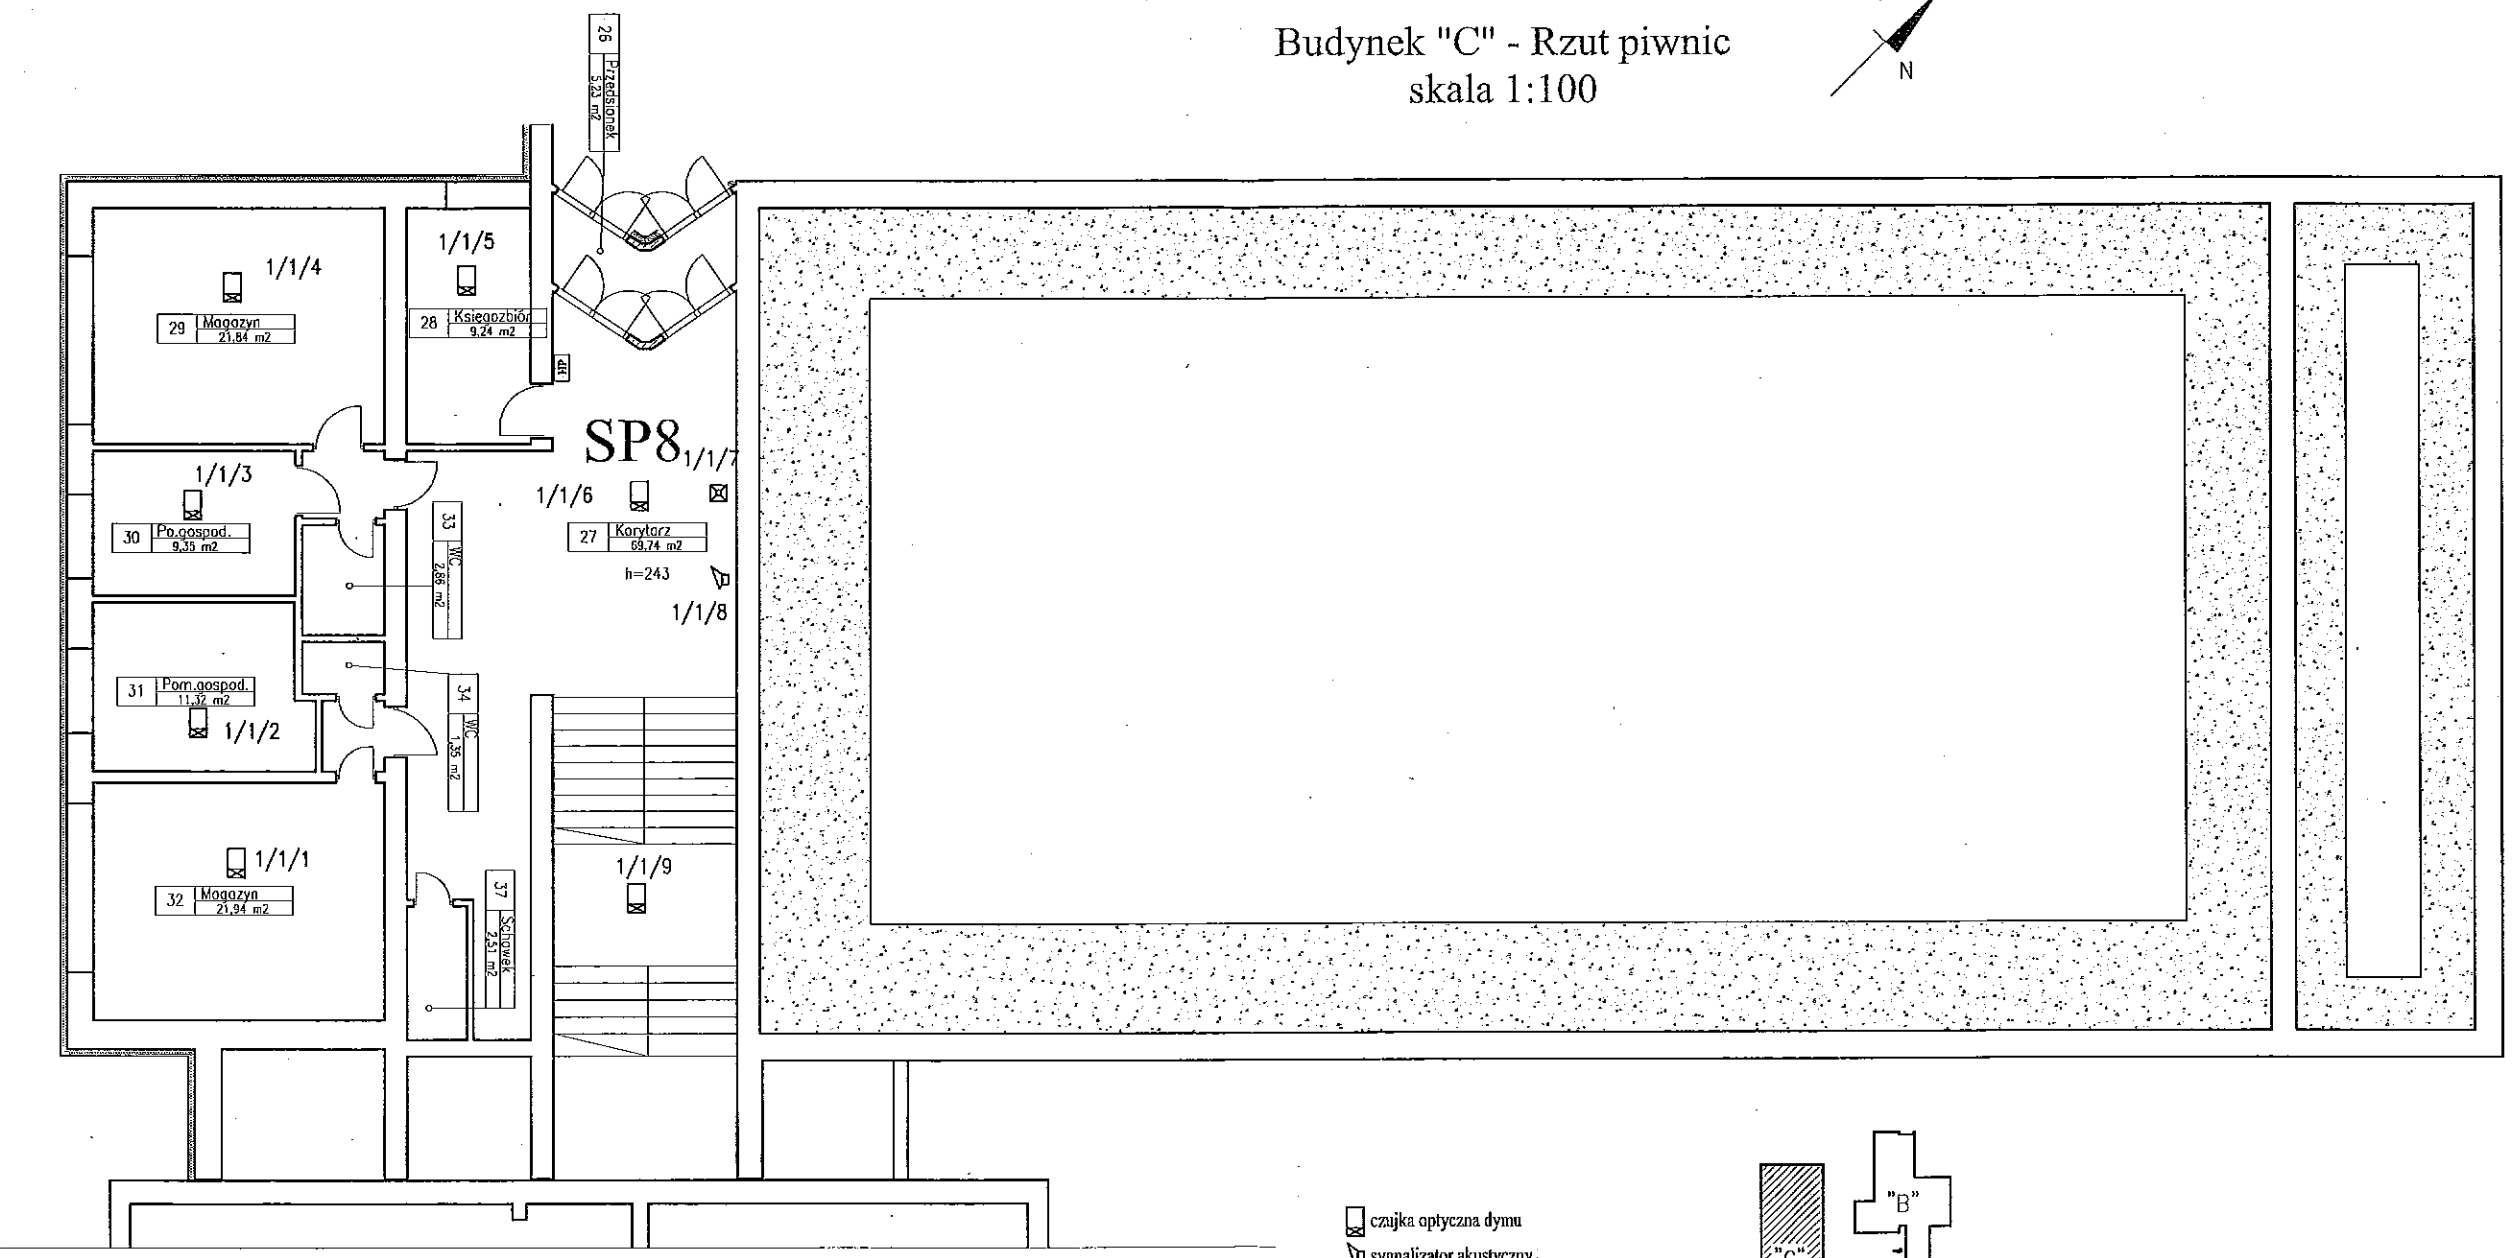


- ☒ czujka optyczna dymu
- ☒ sygnalizator akustyczny
- ☒ ręczny ostrzegacz pożarowy

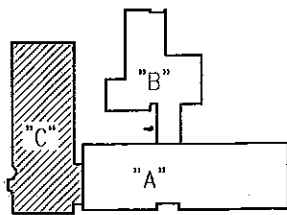


"DOM-BUD" Suwałki		BRANŻA: ELEKTRYCZNA	
TEMAT:	Przebudowa i ocieplenie przegród zewnętrznych budynków Specjalnego Ośrodka Szkolno-Wychowawczego nr 1	STADIUM: PW	NR RYS.: 8
ADRES:	Suwałki, al. Przykrośna 8 Miejsce Suwałki, obieg nr 05, dz. Nr ew. 10750.	RYSUNEK: Rzut piwnic "C"	
IMIĘ I NAZWISKO		NR UPR.	DATA
PROJEKTANT: Wiesław Bałuta		SUW 86/90	12.12.2014
SPRAWDZAJĄCY: mgr inż. Paweł Szymczyk		POWOLANIE	12.12.2014

Budynek "C" - Rzut parteru
skala 1:100

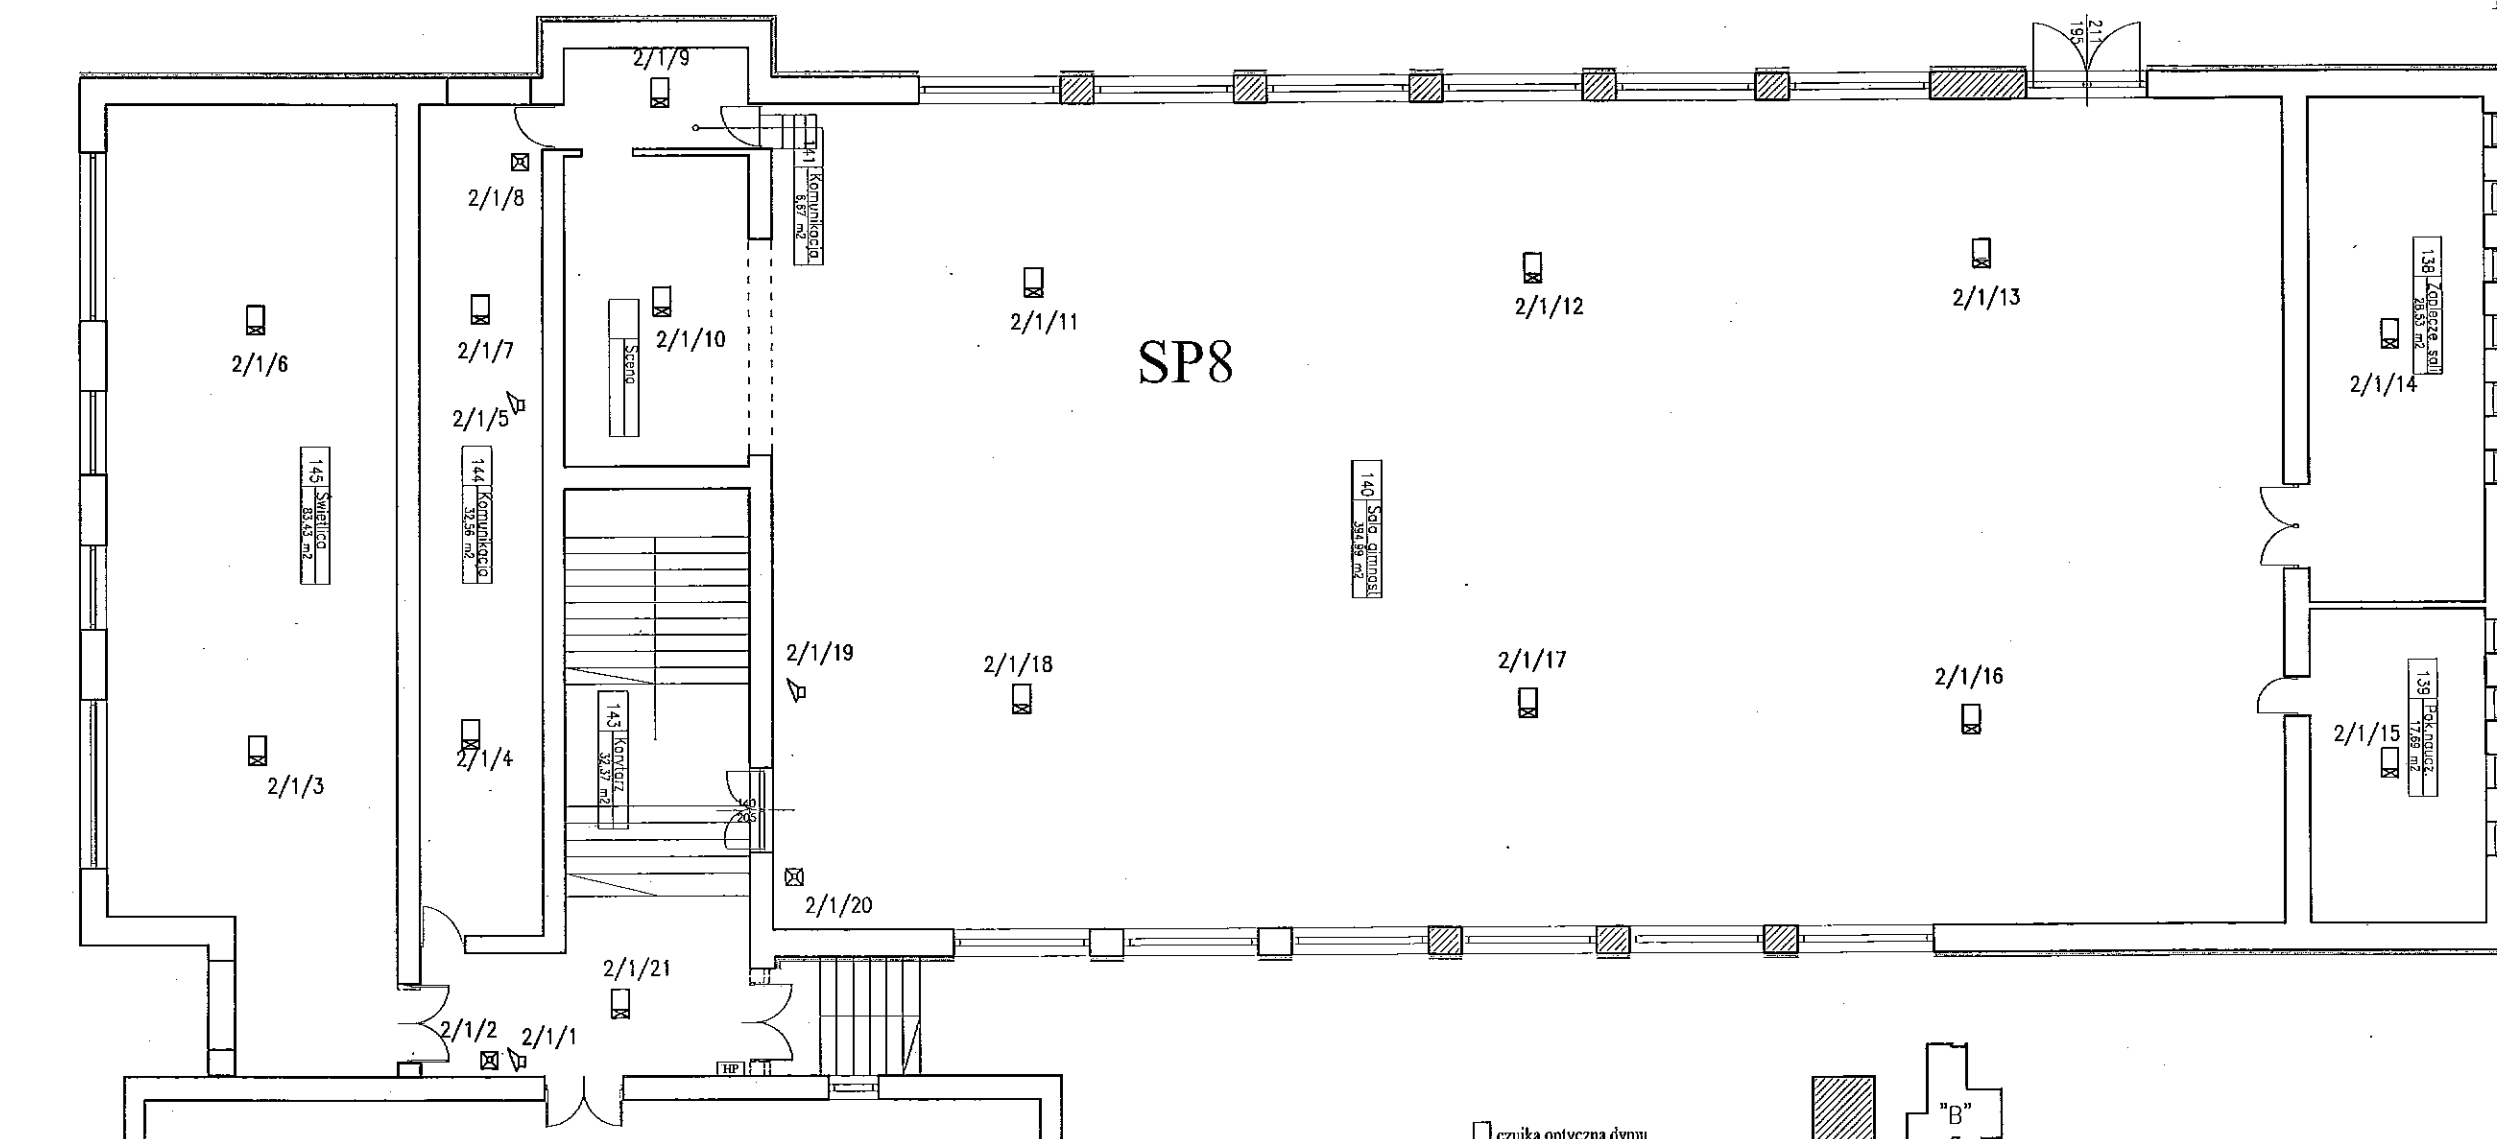


- czujka optyczna dymu
- sygnalizator akustyczny
- ręczny ostrzegacz pożarowy

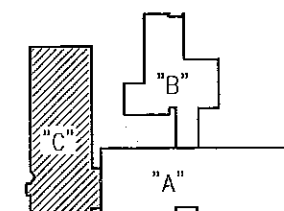

"DOM-BUD" Suwałki		BRANŻA: ELEKTRYCZNA	
TEMAT:	Przebudowa i ocieplenie przegród zewnętrznych budynków Specjalnego Ośrodka Szkolno-Wychowawczego nr 1	STADIUM: PW	NR RYS.: 9
ADRES:	Suwałki ul. Przejazdowa 8 Miejsce Suwałki, obwód 05, dz. Nr ew. 10716	RYSUNEK: Rzut parteru "C"	Instalacja SAP
PROJEKTANT:	Wiesław Bałuta	NR UPR.	DATA
SPRAWDZAJĄCY:	mgr inż. Paweł Szymczyk	SUW 86/90	12.12.2014


istn rozdz. III piętra
projektowana rozbudowa

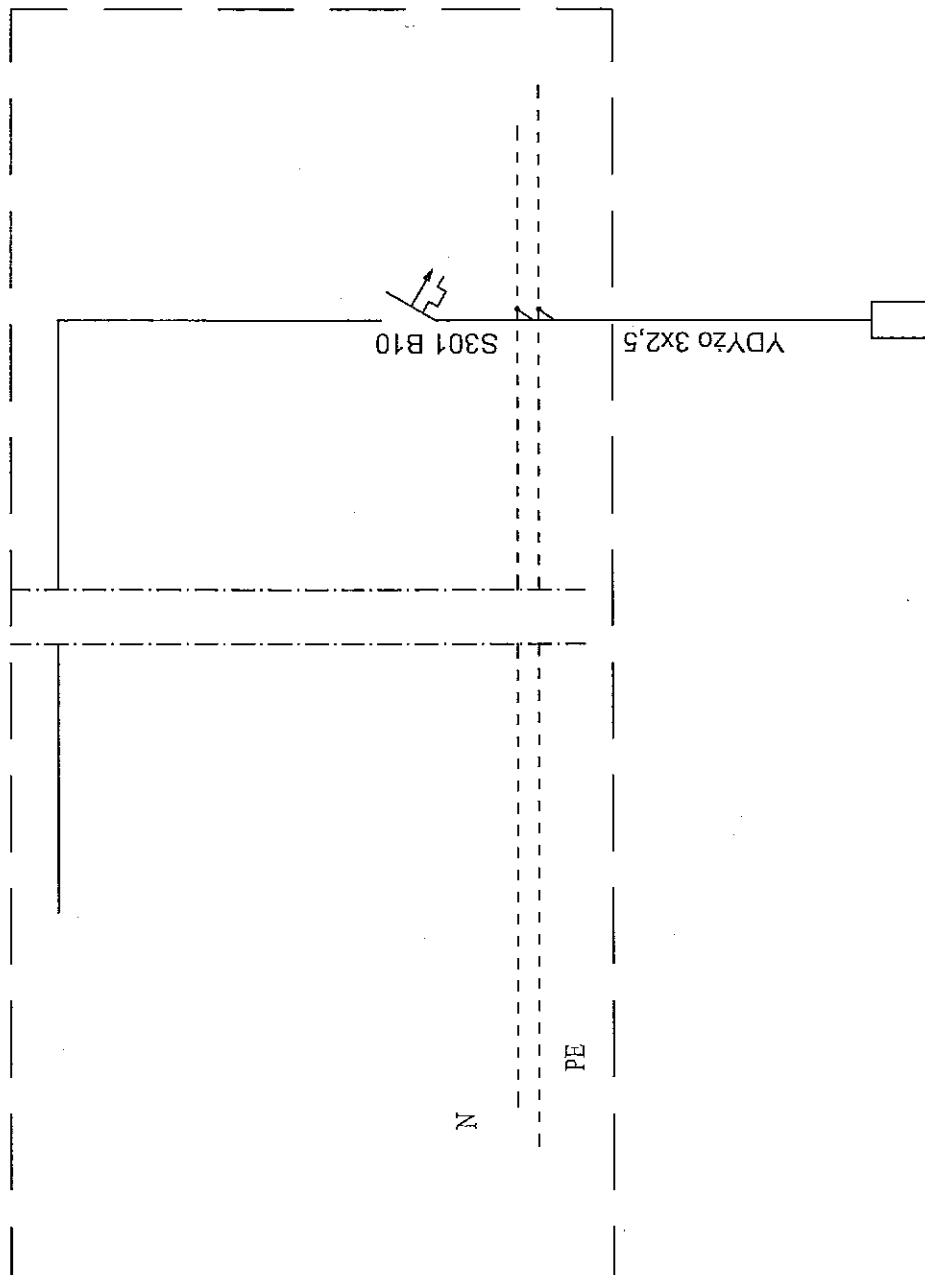

RZN 4408-K


"DOM-BUD" Suwałki		BRANŻA: ELEKTRYCZNA	
TEMAT: Przebudowa i ocieplenie przegrod zewnętrznych budynków Specjalnego Ośrodka Szkolno-Wychowawczego nr 1 Suwałki ul. Przejazdowa 8 Miasto Suwałki, obszar nr 05, - dz. Nr ew. 10/26	STADIUM: PW	NR RYS.: 10	
	SKALA: -	RYSUNEK: Schemat zasilania RZN	
IMIE I NAZWISKO		NR UPR.	DATA
PROJEKTANT: Wiesław Balcia		SUV 86/90	12.12.2014
SPRAWDZAJĄCY: mgr inż. Paweł Szymczyk		POWIĘKSZ. POCISK	12.12.2014

SCHEMAT ODDYMIANIA KLATKI SCHODOWEJ

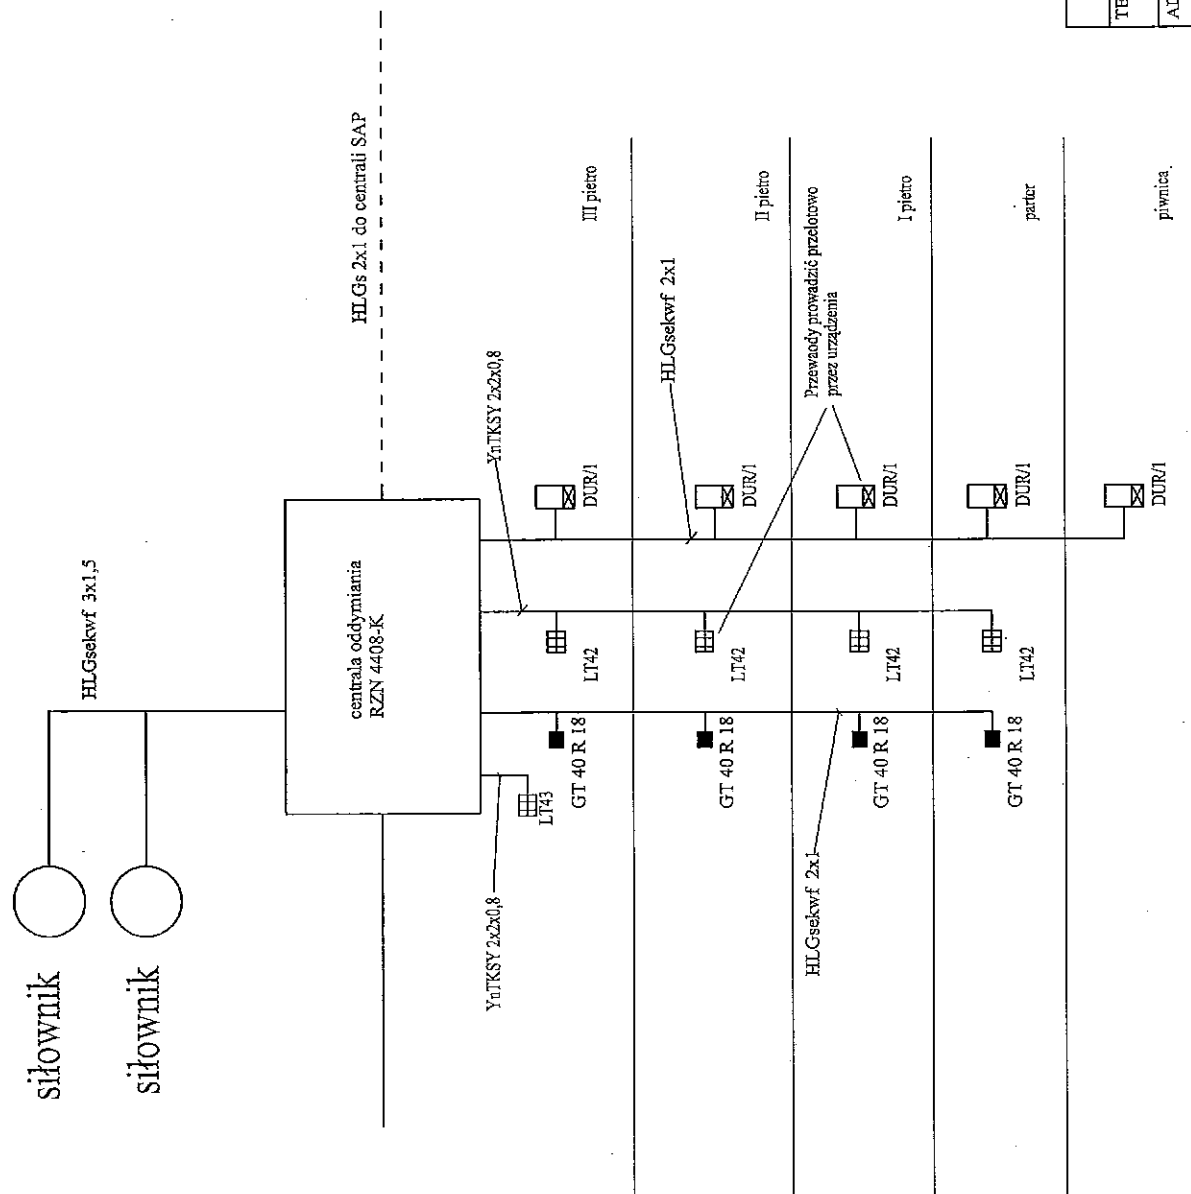


"DOM-BUD" Suwałki		BRANŻA: ELEKTRYCZNA	
TEMAT: Przebudowa i ocieplenie przegrod zewnętrznych budynków Specjalnego Ośrodka Szkolno-Wychowawczego nr 1 Suwałki ul. Przejazdowa 8 Miasto Suwałki, obręb nr 05, dz. Nr ew. 10726	ADRES:	STADIUM: PW NR RYS.: 11	SKALA: -
RYSUNEK: Schemat oddymiania		NR UPR.	DATA
IMIE I NAZWISKO		SUW 86/90	12.12.2014
PROJEKTANT: Wiesław Bałuta		POMIAROWA	
SPRAWDZAJĄCY: mgr inż. Paweł Szymczyk			12.12.2014

SCHEMAT INSTALACJI SAP – pętla 1

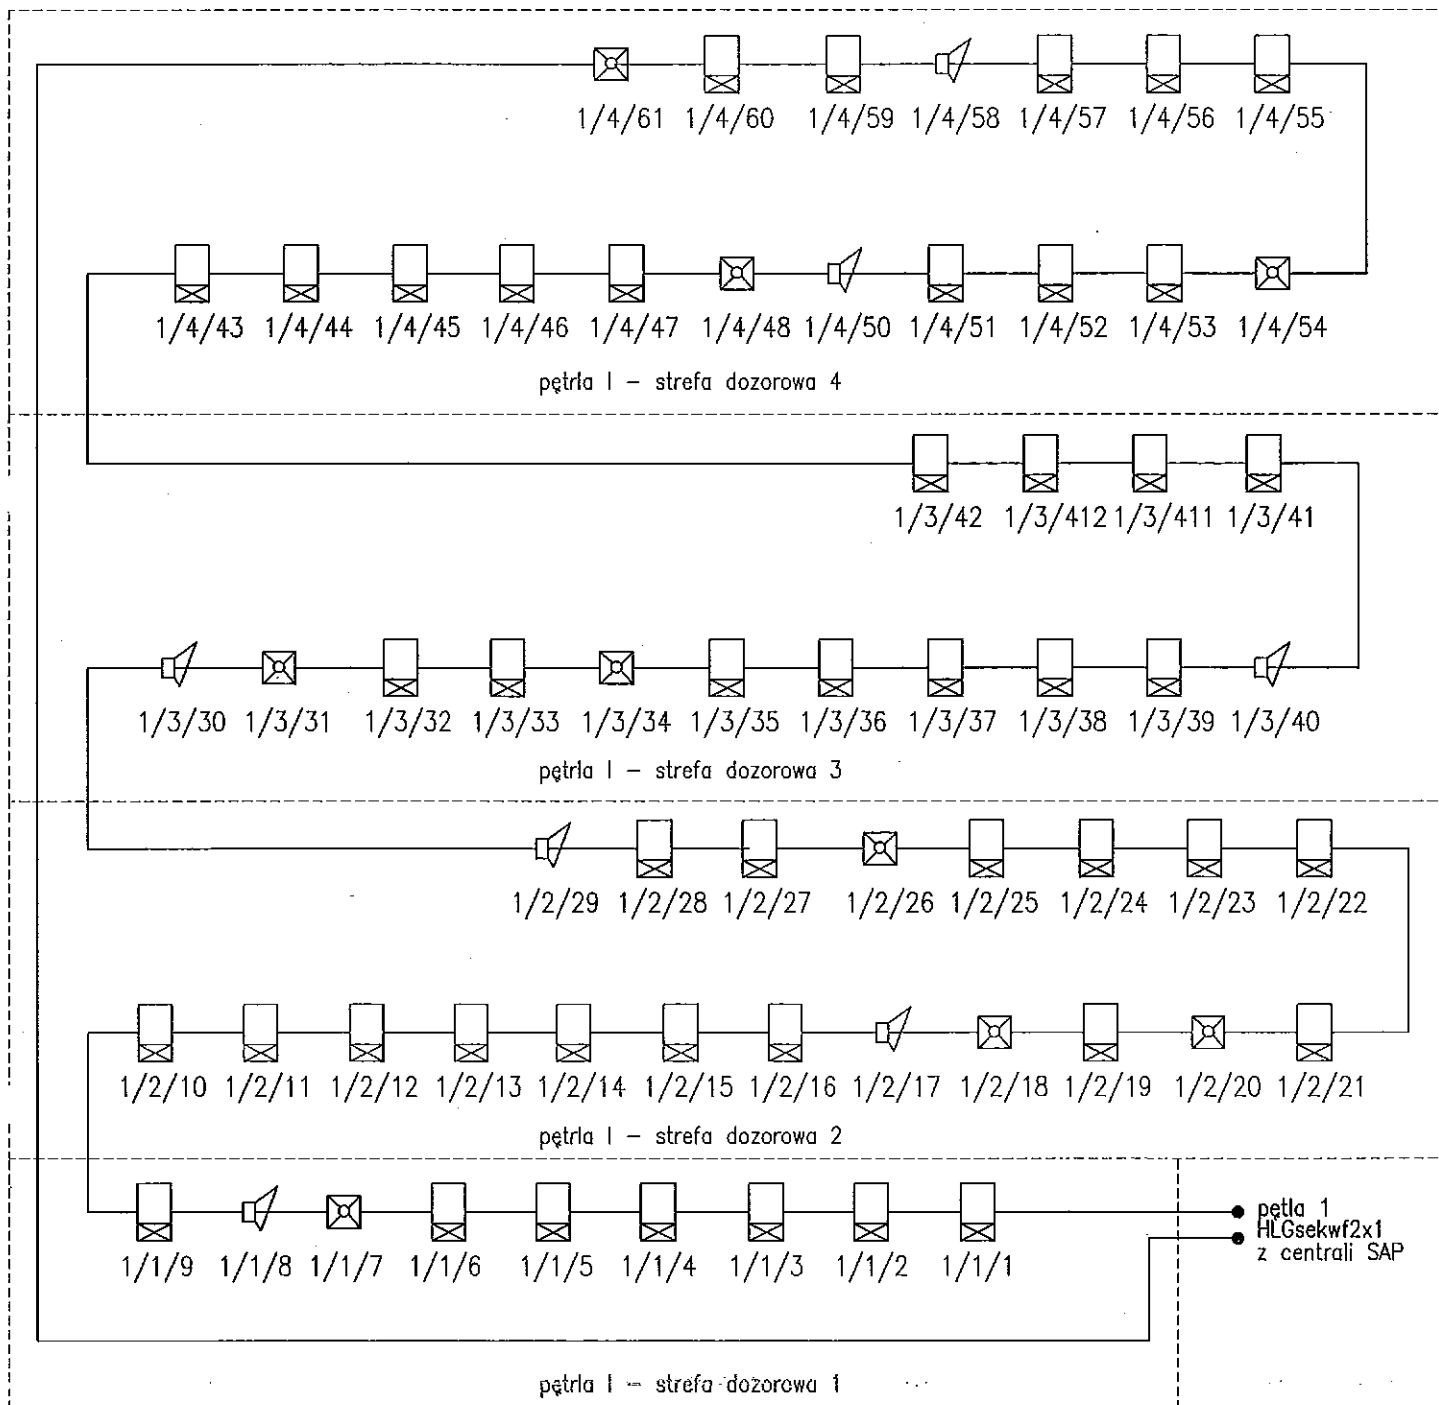

"DOM-BUD" Suwałki		BRANŻA: ELEKTRYCZNA	
TEMAT:	Przebudowa i ogrzewanie przegród zewnętrznych budynków Specjalnego Ośrodka Szkolno-Wychowawczego nr 1	STADIUM: PW	NR RYS.: 12
ADRES:	Suwałki ul. Przyłocowa 8 Miasto Suwałki, budynek nr 05, - dz. Nr ew. 10726	SKALA: -	RYSUNEK:
IMIĘ I NAZWISKO		NR UPR.	DATA
PROJEKTANT:	Wiesław Bałuta	SUW 86/90	12.12.2014
SPRAWDZAJĄCY:	mgr inż. Paweł Szymczyk	POMOCNIK PROJEKTANTA	12.12.2014


SCHEMAT INSTALACJI SAP – pętla 2

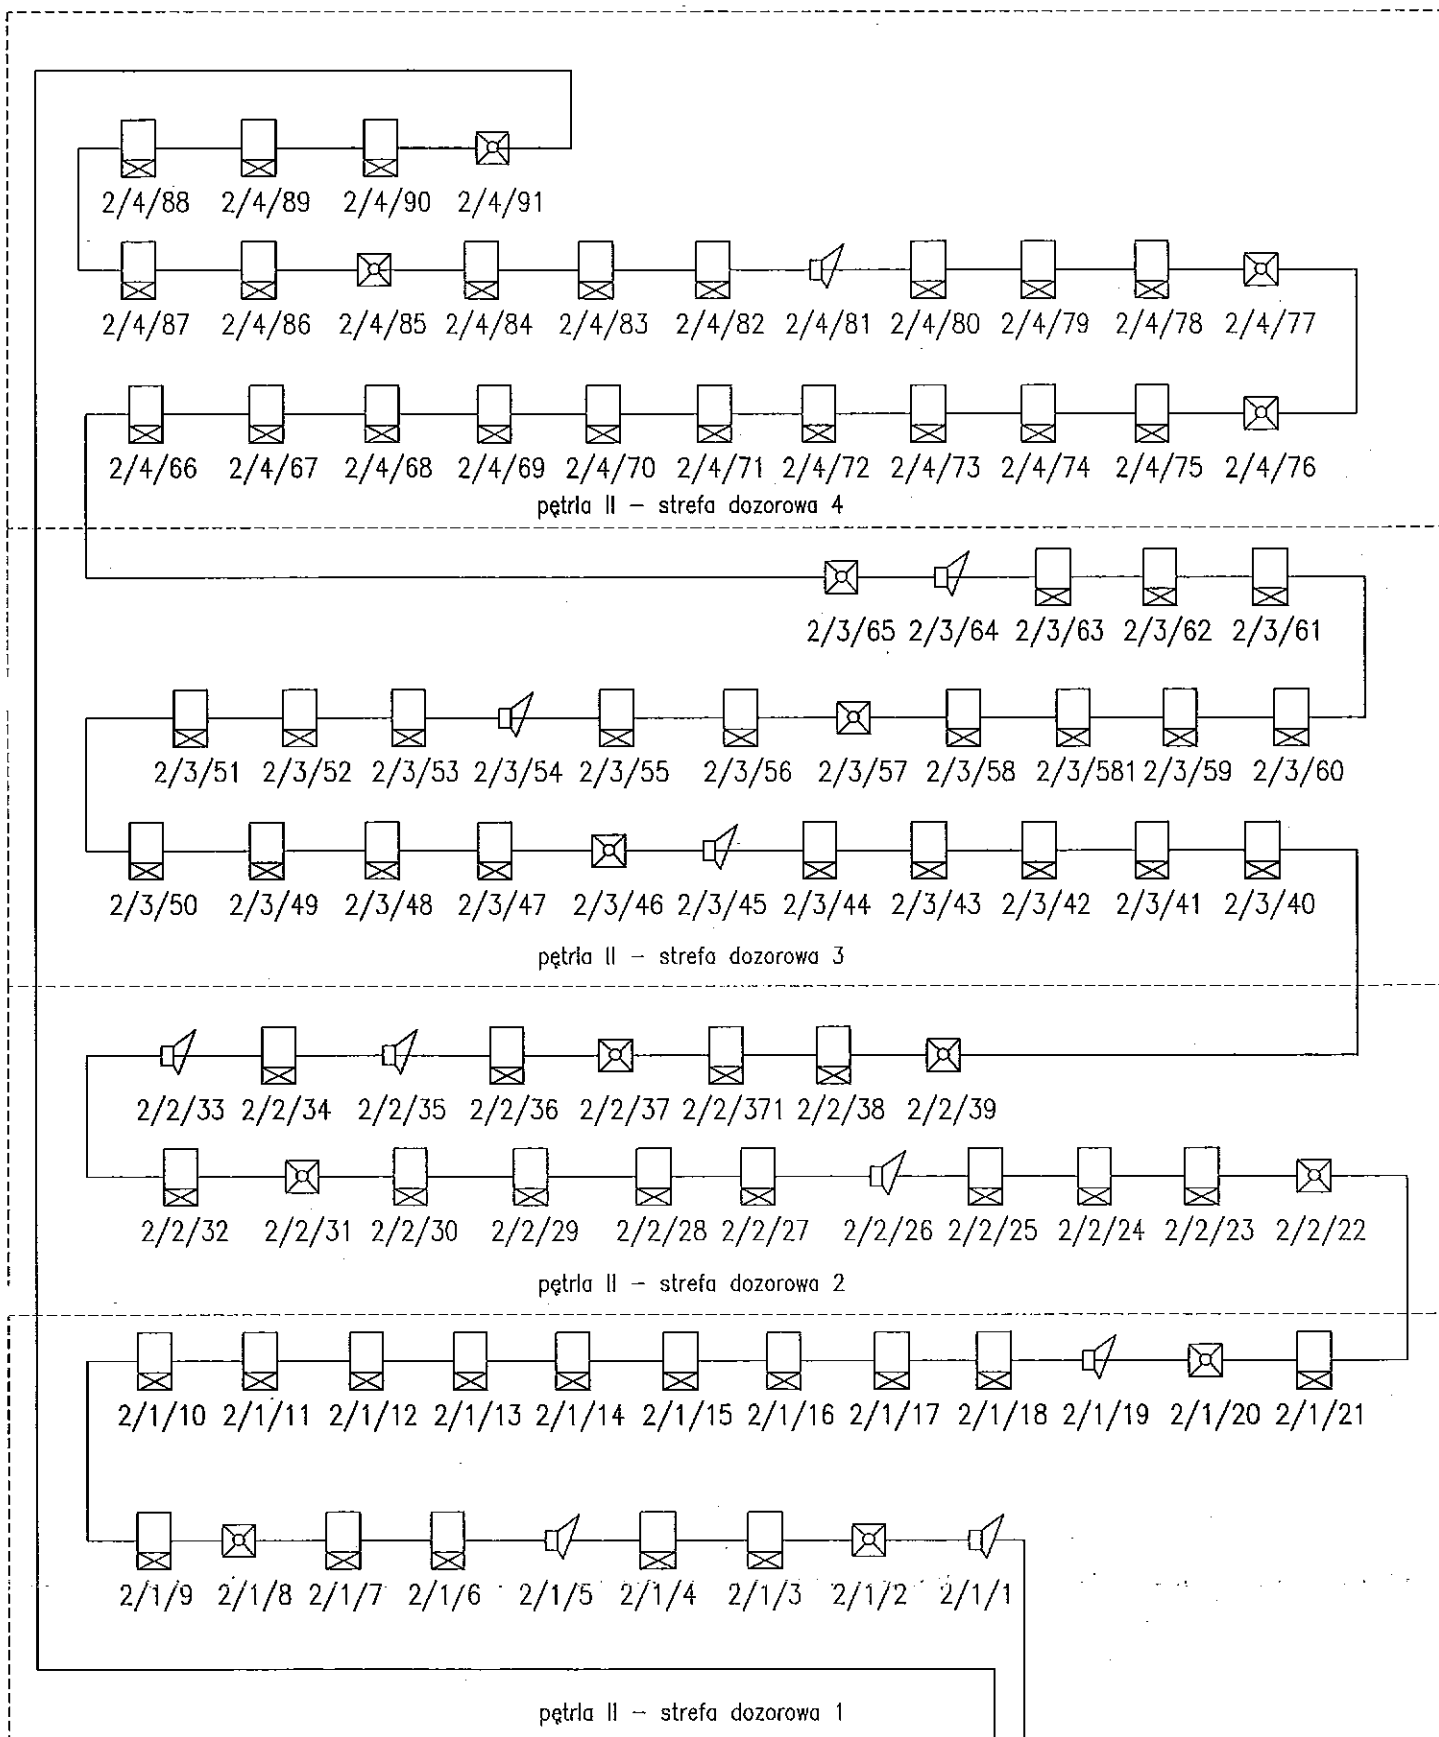

pętla 2
HLGsekwf2x1
z centrali SAP


"DOM-BUD" Suwałki		BRANŻA: ELEKTRYCZNA	
TEMAT:	Przebudowa i ocieplenie przegród zewnętrznych budynków Specjalnego Ośrodka Szkolno-Wychowawczego nr 1	STADIUM: PW	NR RYS.: 13
ADRES:	Suwałki ul. Przytorowa 8 Miasto Suwałki, okręg nr 05, - dz. Nr ew. 10726	SKALA: -	
RYSUNEK: Schemat instalacji SAP			
IMIĘ I NAZWISKO		NR UPR.	DATA
PROJEKTANT: Wiesław Baluta		SUW 86/90	12.12.2014
SPRAWDZAJĄCY: mgr inż. Paweł Szymczyk		POLSKIEGO	12.12.2014

SCHEMAT INSTALACJI SAP – pętla 3

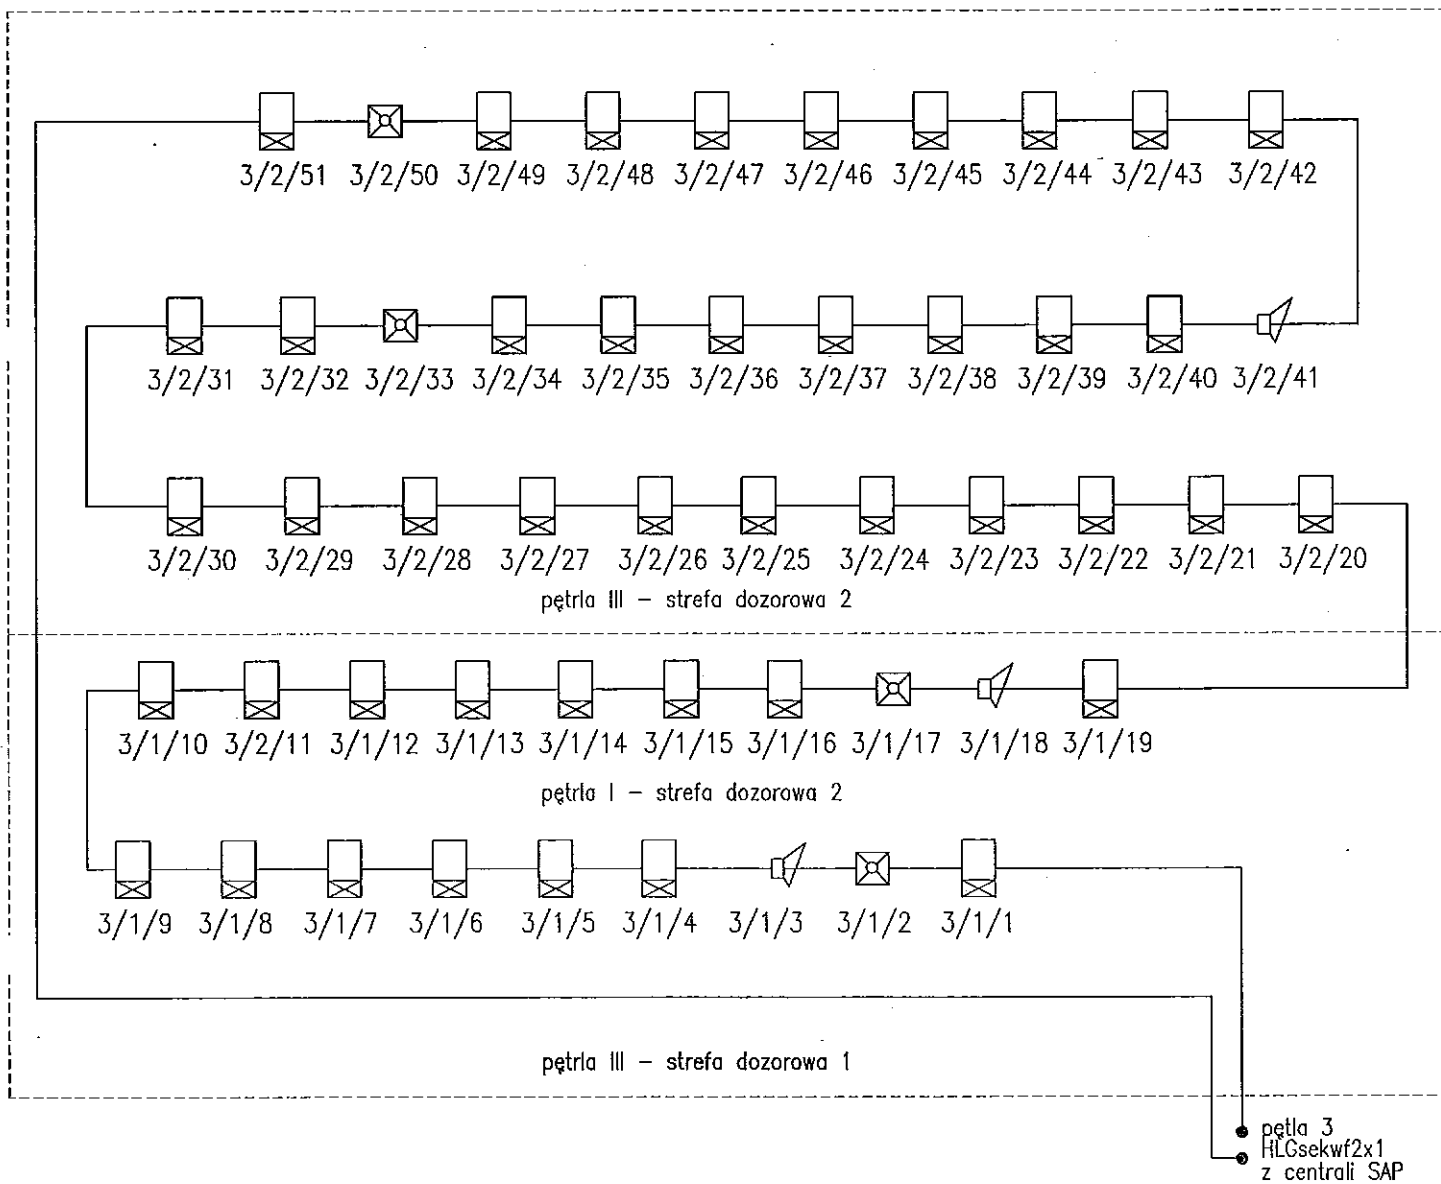


"DOM-BUD" Suwałki		BRANŻA: ELEKTRYCZNA	
TEMAT:	Przebudowa i ogrzewanie przegród zewnętrznych budynków Specjalnego Ośrodka Szkolno-Wychowawczego nr 1	STADIUM: PW	NR RYS.:
		SKALA: -	14
ADRES:	Suwałki ul. Przytorowa 8 Miejsce Suwałki, obszar nr 05, - dz. Nr ew. 10726	RYSUNEK: Schemat instalacji SAP	
IMIĘ I NAZWISKO		NR UPR.	DATA
PROJEKTANT:	Wiesław Bałuta	SUW 86/90	12.12.2014
SPRAWDZAJĄCY:	mgr inż. Paweł Szymczyk	POA0183/PW0608	12.12.2014

SCHEMAT INSTALACJI SAP – pętla 4

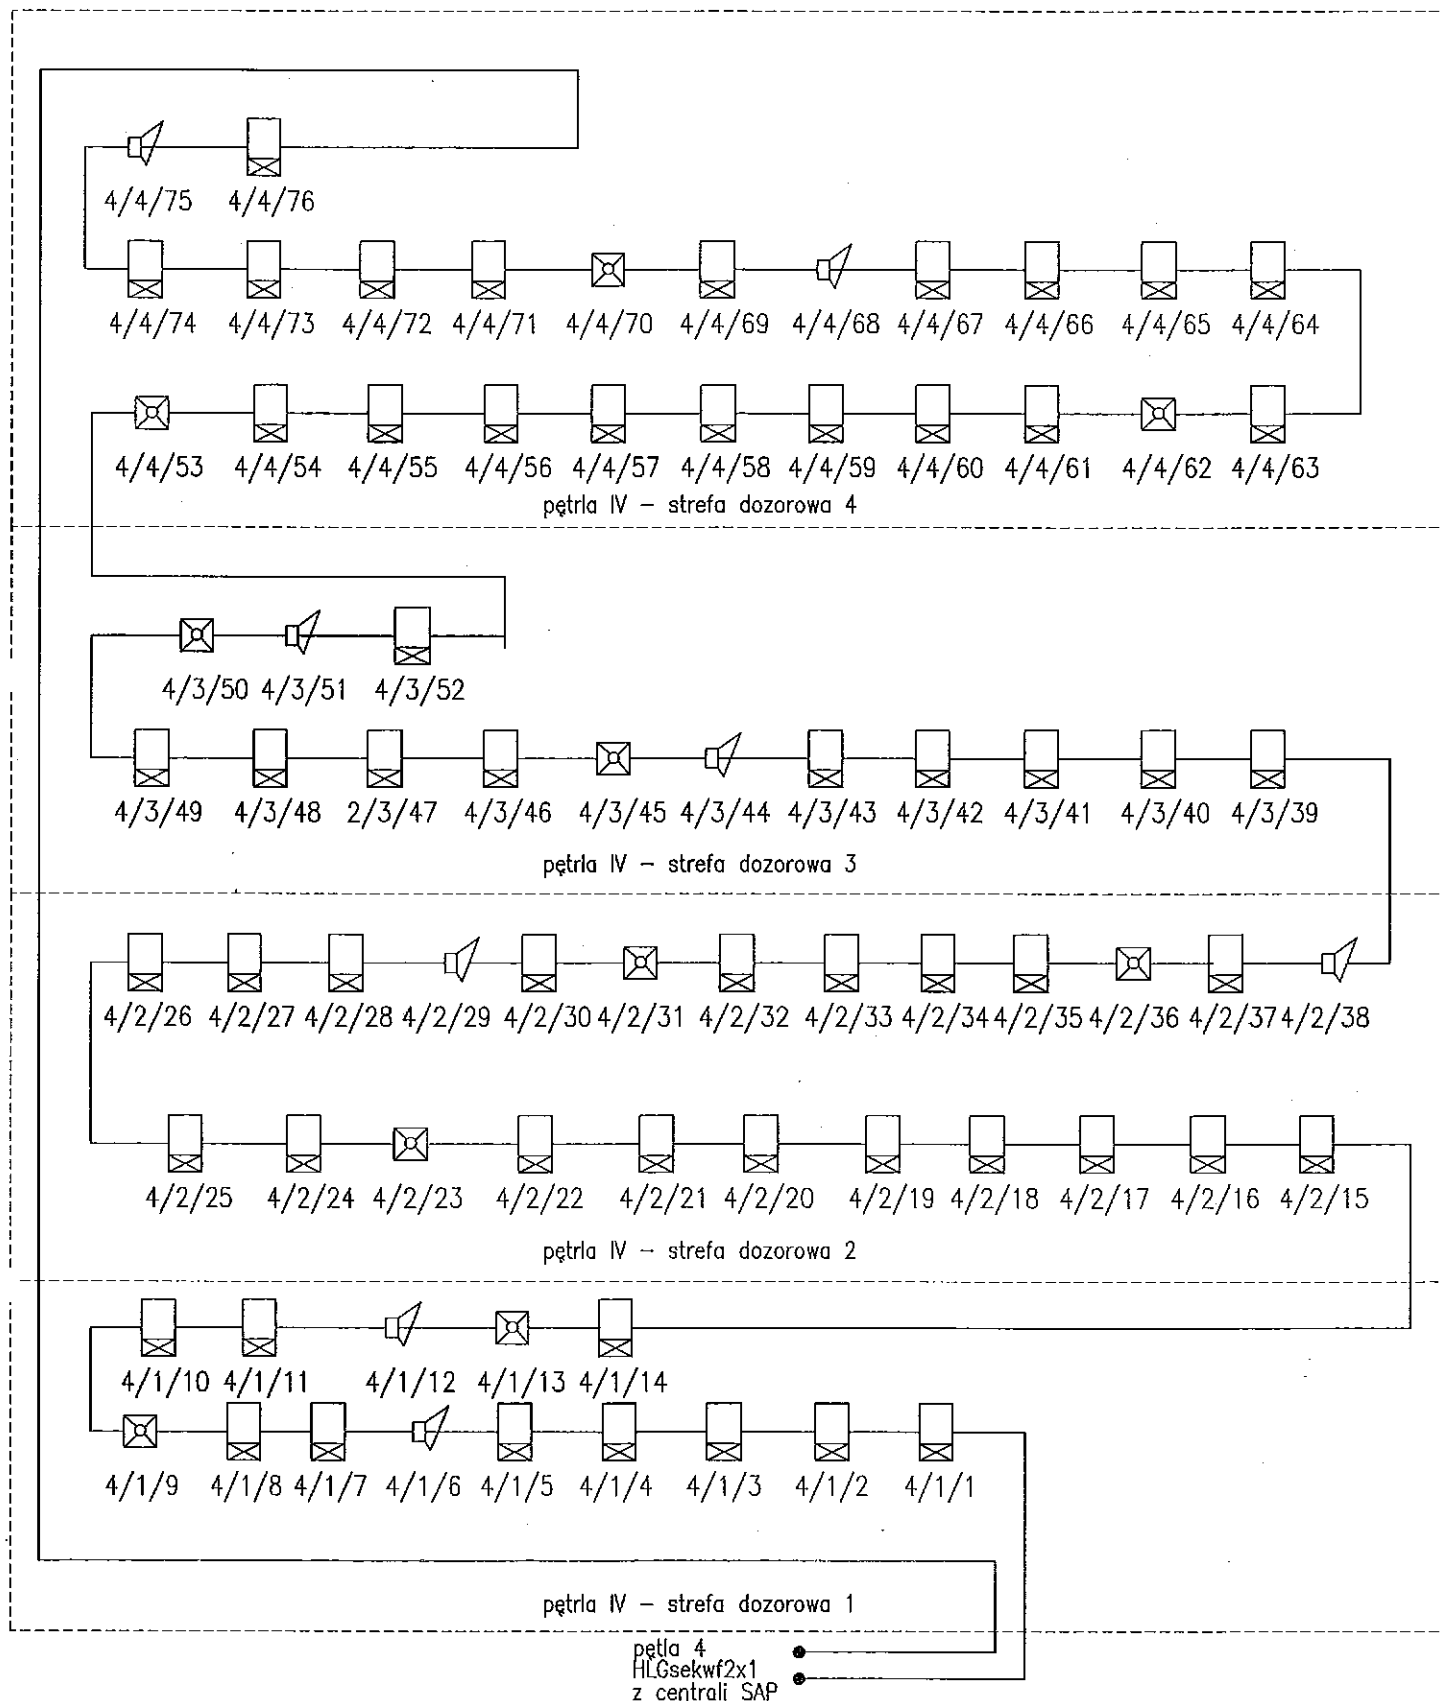

"DOM-BUD" Suwałki		BRANŻA: ELEKTRYCZNA	
TEMAT:	Przebudowa i ocieplenie przegród zewnętrznych budynków Specjalnego Ośrodka Szkolno-Wychowawczego nr 1	STADIUM: PW	NR RYS.: 15
ADRES:	Suwałki ul. Przytorowa 8 Miasto Suwałki, obręb nr 05, dz. Nr ew. 10726	SKALA: -	RYSUNEK:
Schemat instalacji SAP			
IMIĘ I NAZWISKO		NR UPR.	DATA
PROJEKTANT: Wiesław Bałuta		SUW 86/90	12.12.2014
SPRAWDZAJĄCY: mgr inż. Paweł Szymczyk		PODOBNOŚĆ WIDOKU	12.12.2014

istn rozdz. parteru
projektowana rozbudowa

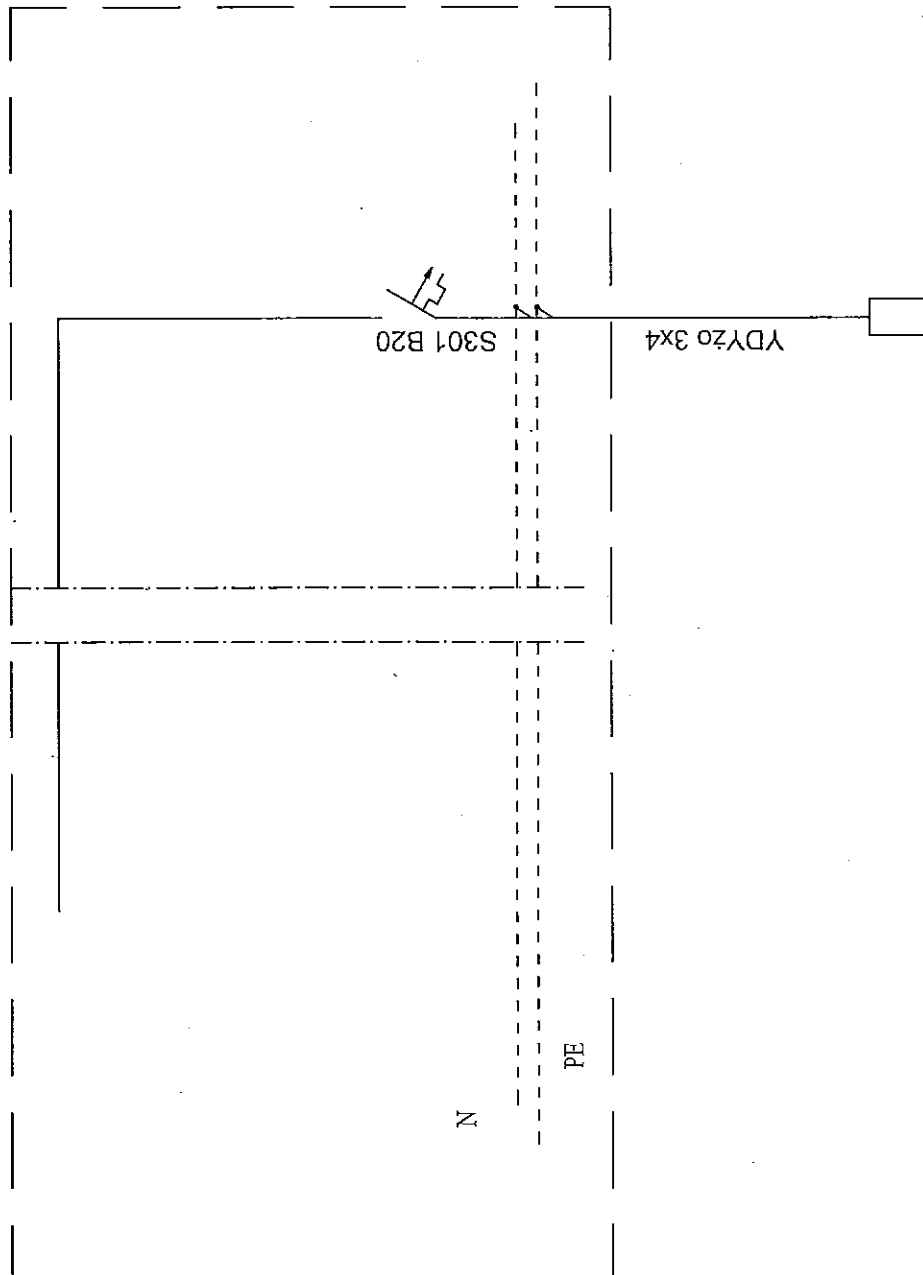


3,0

centrala wentylacyjna
sali gimnastycznej


"DOM-BUD" Suwałki		BRANŻA: ELEKTRYCZNA	
TEMAT: Przebudowa i ocieplenie przegród sewrażniczych budynków Specjalnego Ośrodka SZKOŁO-Wychowawczego III I		STADIUM: PW	NR RYS.: 16
ADRES: Miasto Suwałki, c.d. ul. nr 05, - dz. Nr ew. 10726		SKALA: -	
		RYSUNEK: Schemat zasilania centrali wentylacyjnej	
IMIE I NAZWISKO	NR UPR.	DATA	PODPIS
PROJEKTANT: Wiesław Bałuta	SUW 86/90	12.12.2014	16
SPRAWDZAJĄCY: mgr inż. Paweł Szymczyk	rozpoznawanie	12.12.2014	

 Schody zewn. na gruncie posadowione
na gł. 1,20 m od poziomu terenu



- | | | | |
|--|----------------------------|--|------------|
| "DZM-BUD" Suwałki | | BRANŻA: ELEKTRYCZNA | |
| TEMAT: Przebudowa i odciepnie przebiegów
zewnętrznych budynków Specjalnego Ośrodka
Szkolno-Wychowawczego nr 1 | | STADIUM: PW NR RYS.:
SKALA: 1:10 17 | |
| ADRES: ul. Wolności 1, Suwałki
Składowo: ul. Piłsudskiego 1
Składowo: ul. Piłsudskiego 1
Składowo: ul. Piłsudskiego 1 | | RYSUNEK: Rozróżnienie "A"
Wymiana osłonek | |
| IMIĘ I NAZWISKO | | NR UPŁ. | DATA |
| PROJEKTANT: | Wiesław Bałuta | UP 58690 | 12.12.2014 |
| SPRAWDZAJĄCY: | mjr inż. Paweł Szywczyński | POWASZ58690 | 12.12.2014 |

Budynek "A" - Rzut parteru
skala 1:100

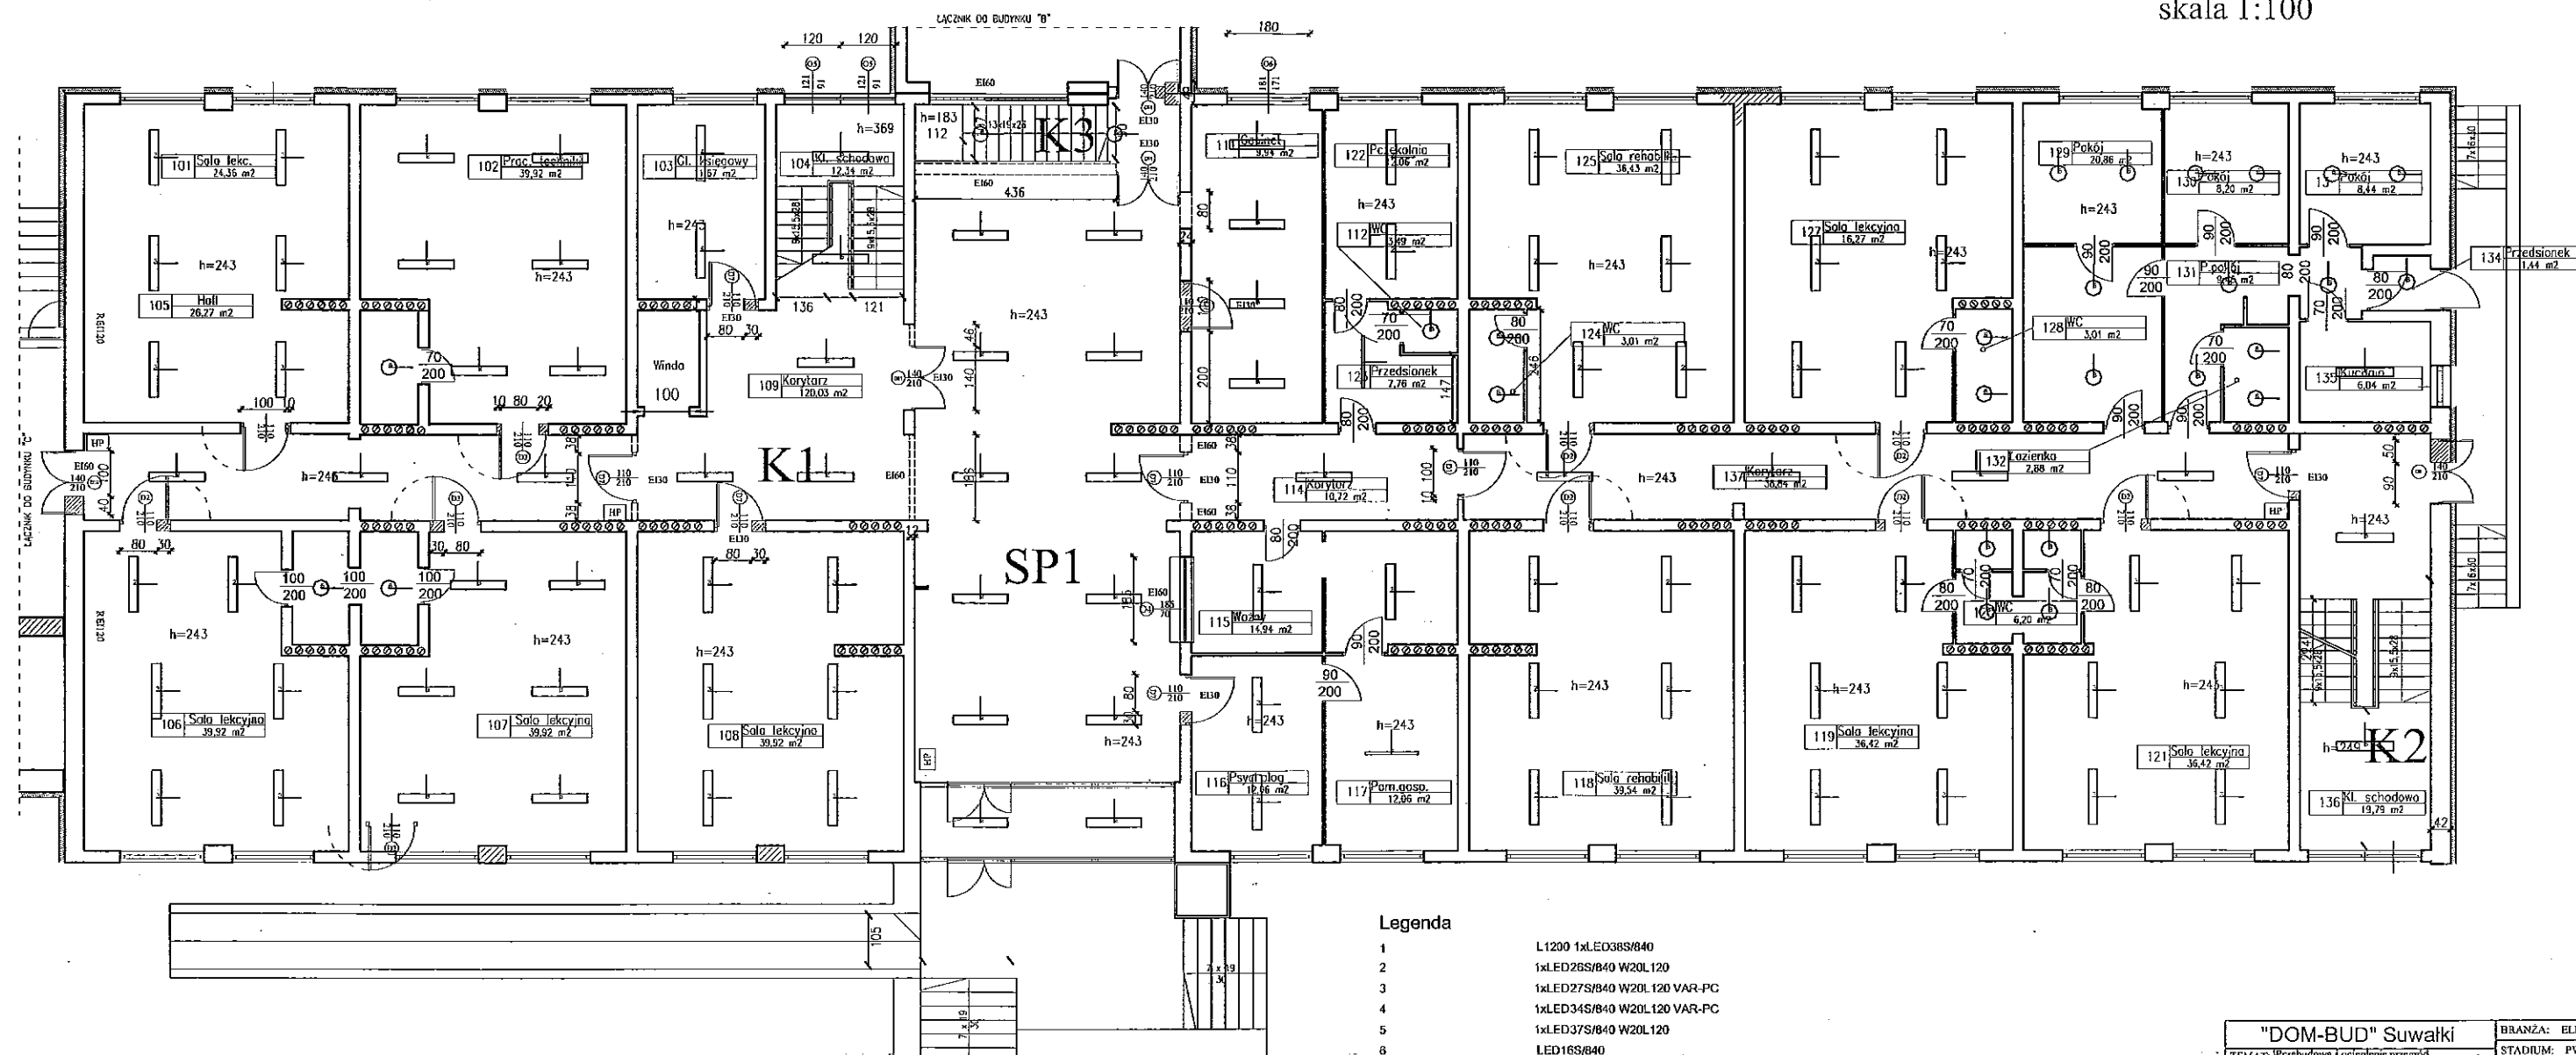


Legenda

- 1 L1200 1xLED38S/840
- 2 1xLED26S/840 W20L120
- 3 1xLED27S/840 W20L120 VAR-PC
- 4 1xLED34S/840 W20L120 VAR-PC
- 5 1xLED37S/840 W20L120
- 6 LED16S/840
- 7 1xLED18S/840 L600
- 8 1xLED40S/840 L1200
- 9 1xLED60S/840 L1500

"DOM-BUD" Suwałki		BRANŻA: ELEKTRYCZNA	
TEMAT: Przebudowa i ucieplenie przegrod zewnętrznych budynków Specjalnego Ośrodka Szkolno-Wychowawczego nr 1		STADIUM: PW NR RYS: 18	
ADRES: Suwałki, ul. Piłsudskiego 2, dz. nr ew. 107/05		SKALA: 1:150	
		RYSUNEK: Rzut parteru "A"	
		Wymiara oświadczenia	
IMIE I NAZWISKO		NR UP.	DATA
PROJEKTANT: Wiesław Bala		SUW 8650	12.12.2014
SPRAWDZAJĄCY: mgr inż. Paweł Szymczyk		DATA SPRAWDZENIA	12.12.2014

Budynek "A" - Rzut I piętra
skala 1:100

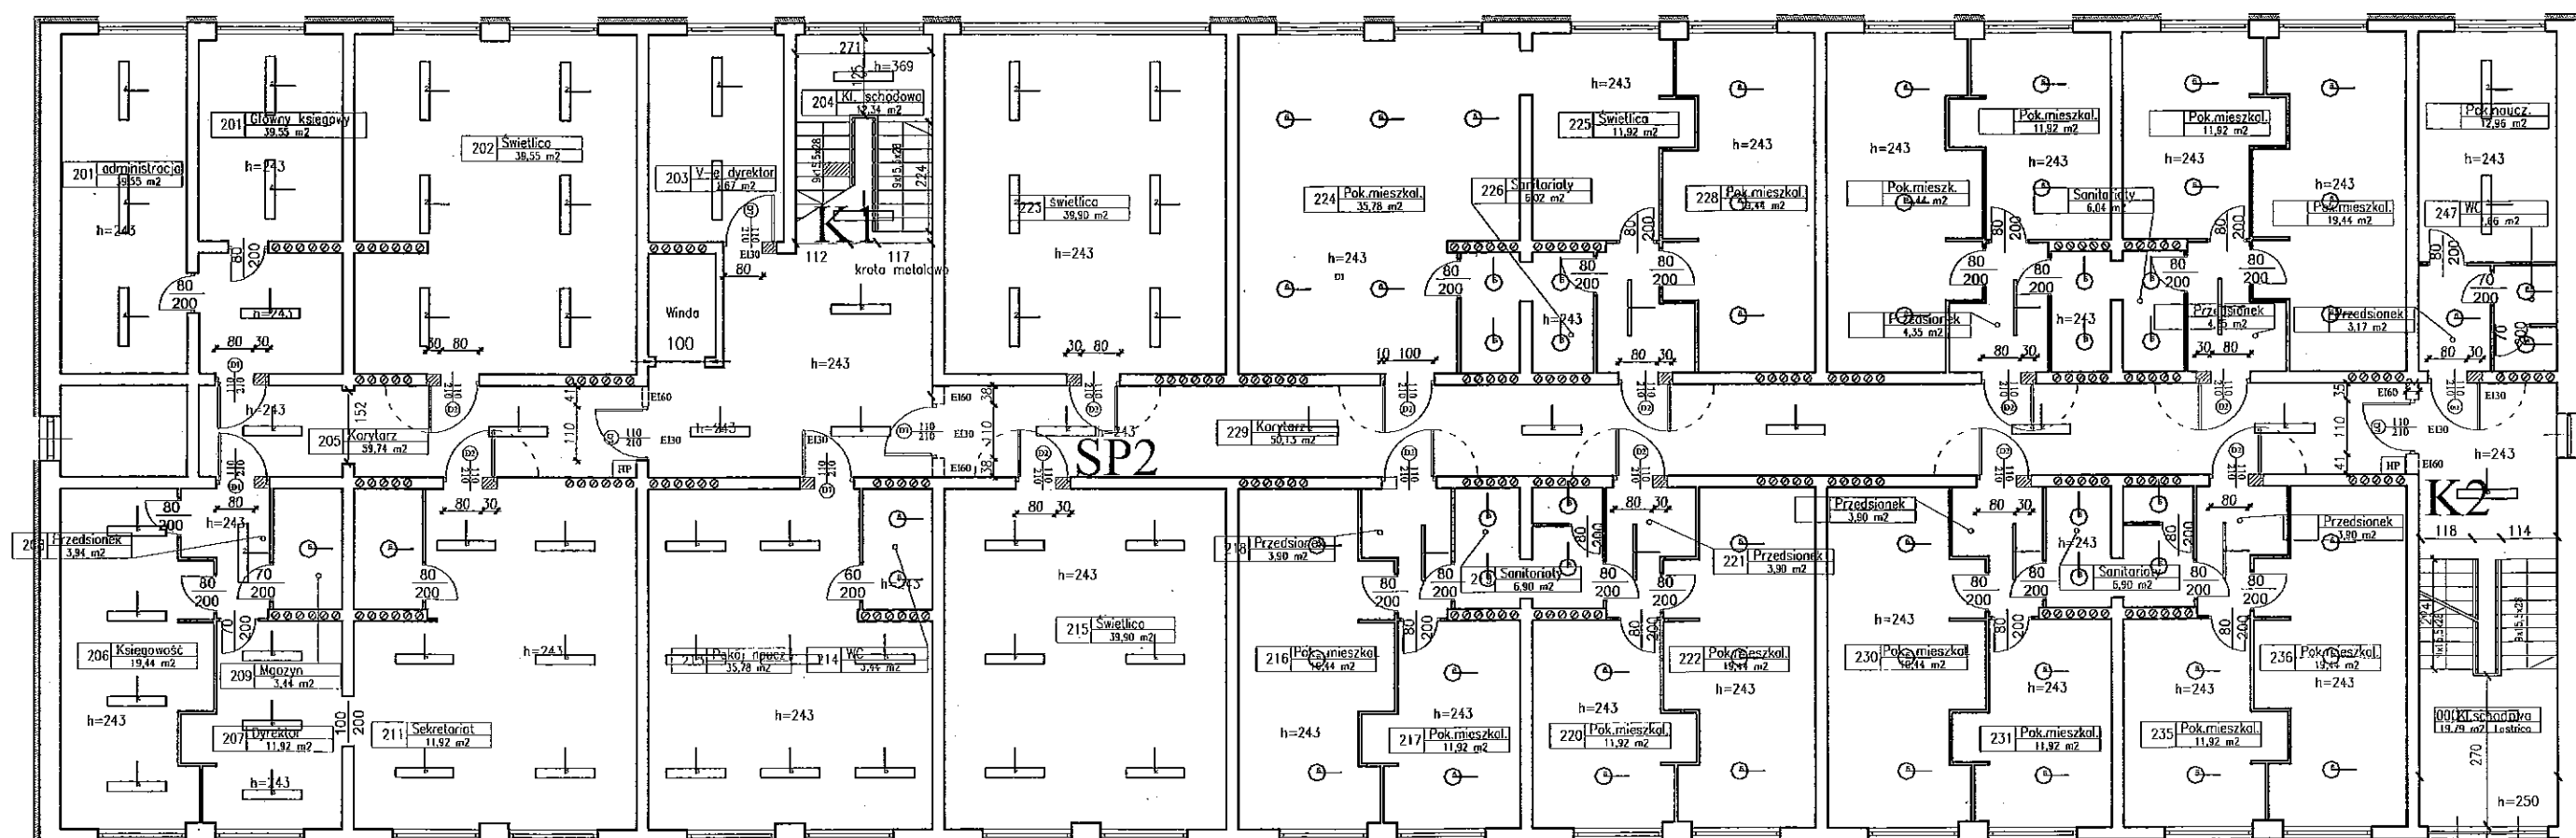


Legenda

- | | |
|---|-----------------------------|
| 1 | L1200 1xLED38S/840 |
| 2 | 1xLED26S/840 W20L120 |
| 3 | 1xLED27S/840 W20L120 VAR-PC |
| 4 | 1xLED34S/840 W20L120 VAR-PC |
| 5 | 1xLED37S/840 W20L120 |
| 6 | LED16S/840 |
| 7 | 1xLED18S/840 L600 |
| 8 | 1xLED40S/840 L1200 |
| 9 | 1xLED60S/840 L1500 |

"DOM-BUD" Suwałki		BRANŻA: ELEKTRYCZNA	
TEMAT:	Przebudowa i odciekanie prądu zewnętrznych budowlanych Specjalnego Ośrodka Szkolno-Wychowawczego nr 1 Suwałki, ul. Piłsudskiego 1	STADIUM: PW	NR RYS:
ADRES:	ul. Jana Śniadeckiego ul. Jana Śniadeckiego, budynek nr 65, 42-100, tel. 02276	SKALA: 1:50	19
		RYSYNIEK: Rzut i przekr. w płaszczyźnie Wymiary całkowite	
MIMI I NAZWISKO		NR UPŁ.	DATA
			1988.08
PROJEKTANT:	Sławomir Bałuta	SIUW 8650	12.12.1941
SPRAWDZAJĄCY:	mgr inż. Paweł Szynkiewicz	TP0401-01-01	12.12.2011

Budynek "A" - Rzut II piętra
skala 1:100

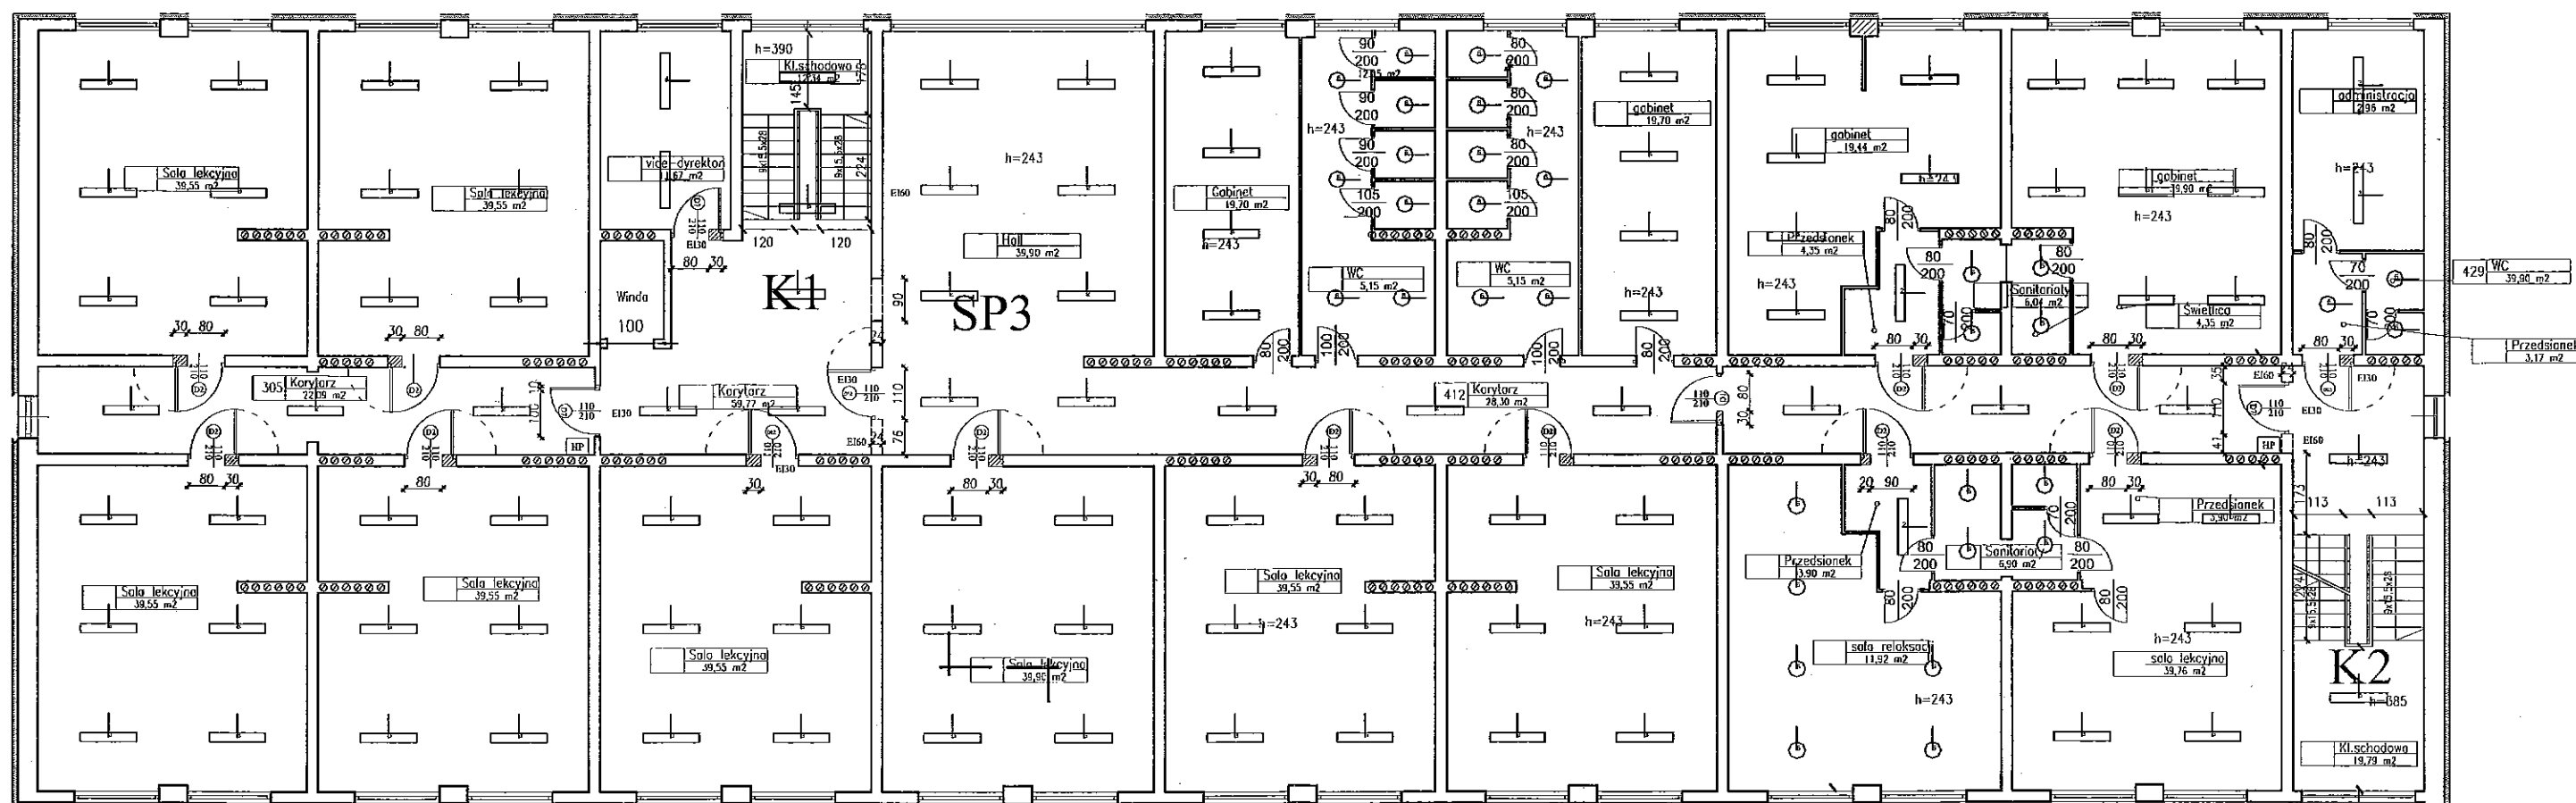


Legenda

- 1 L1200 1xLED38S/840
- 2 1xLED26S/840 W20L120
- 3 1xLED27S/840 W20L120 VAR-PC
- 4 1xLED34S/840 W20L120 VAR-PC
- 5 1xLED37S/840 W20L120
- 6 LED16S/840
- 7 1xLED18S/840 L600
- 8 1xLED40S/840 L1200
- 9 1xLED60S/840 L1500


- "DOM-BUD" Suwałki		BRANŻA: ELEKTRYCZNA	
TEMAT: Przebudowa i ocieplenie zewnętrznych budynków Specjalnego Ośrodka Szkolno-Wychowawczego nr 1	STADIUM: PW	NR RYS.: 20	
ADRES: ul. Wolności 10, 16-100 Suwałki	RYSUNEK: Rzut II piętra "A"		
	Wymiar oświetlenia		
PROJEKTANT: Wiesław Bałuta	NR UPR. SUW 8690	DATA: 12.12.2014	
SPRAWDZAJĄCY: mgr inż. Paweł Szymczyk	POWIAZANIE	12.12.2014	

Budynek "A" - Rzut III piętra
skala 1:100

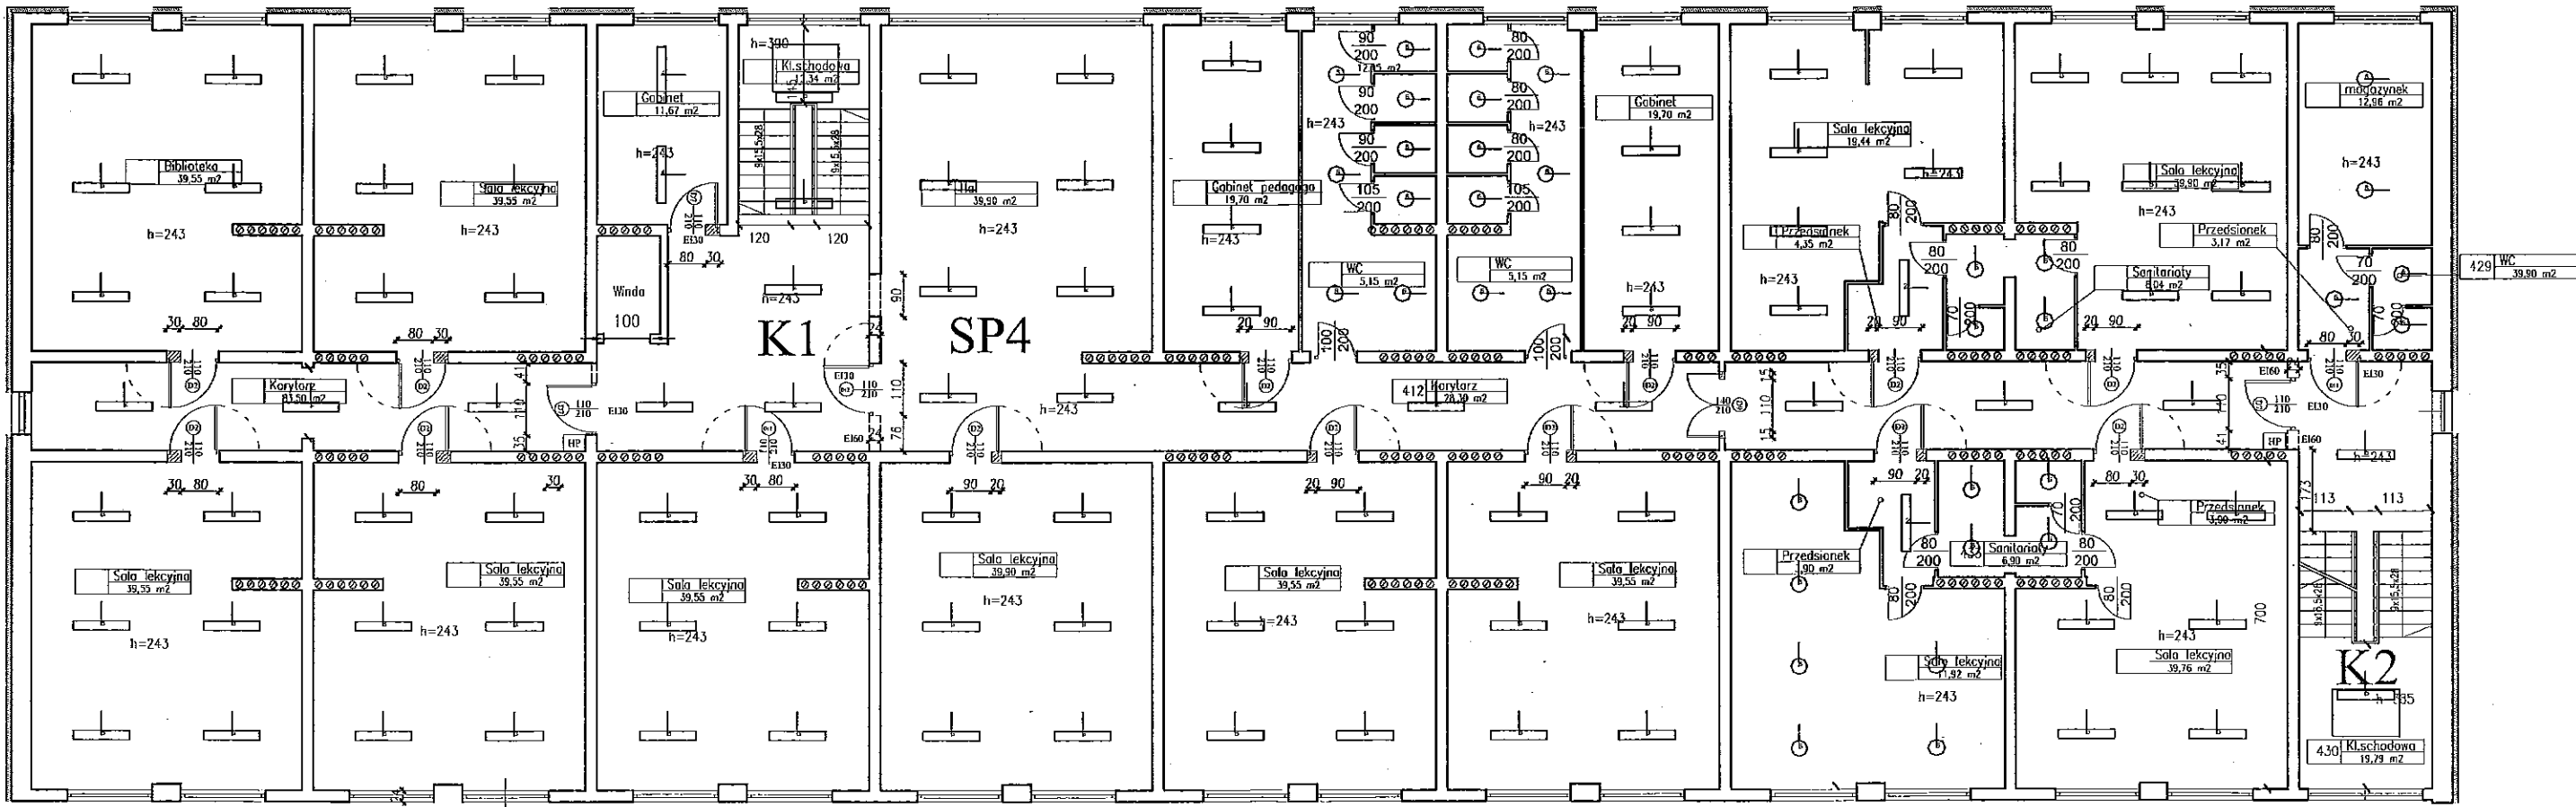

- Legenda
- 1 L1200 1xLED38S/840
 - 2 1xLED26S/840 W20L120
 - 3 1xLED27S/840 W20L120 VAR-PC
 - 4 1xLED34S/840 W20L120 VAR-PC
 - 5 1xLED37S/840 W20L120
 - 6 LED16S/840
 - 7 1xLED18S/840 L600
 - 8 1xLED40S/840 L1200
 - 9 1xLED60S/840 L1500

"DOM-BUD" Suwałki		BRANŻA: ELEKTRYCZNA	
TEMAT: Przebudowa i ocieplenie przegrod zewnętrznych budynków Specjalnego Ośrodka Szkolno-Wychowawczego nr 1	STADIUM: PW	NR RYS: 21	
ADRES: ul. Szwajcarska 107a, Suwałki	SKALA: 1:130	RYSUNEK: Rzut III piętra "A"	
IMIE I NAZWISKO		NR UPR.	DATA
PROJEKTANT: Wiesław Baluta		SUW 8690	12.12.2014
SPRAWDZAJĄCY: mgr inż. Paweł Scymyrek		12.12.2014	

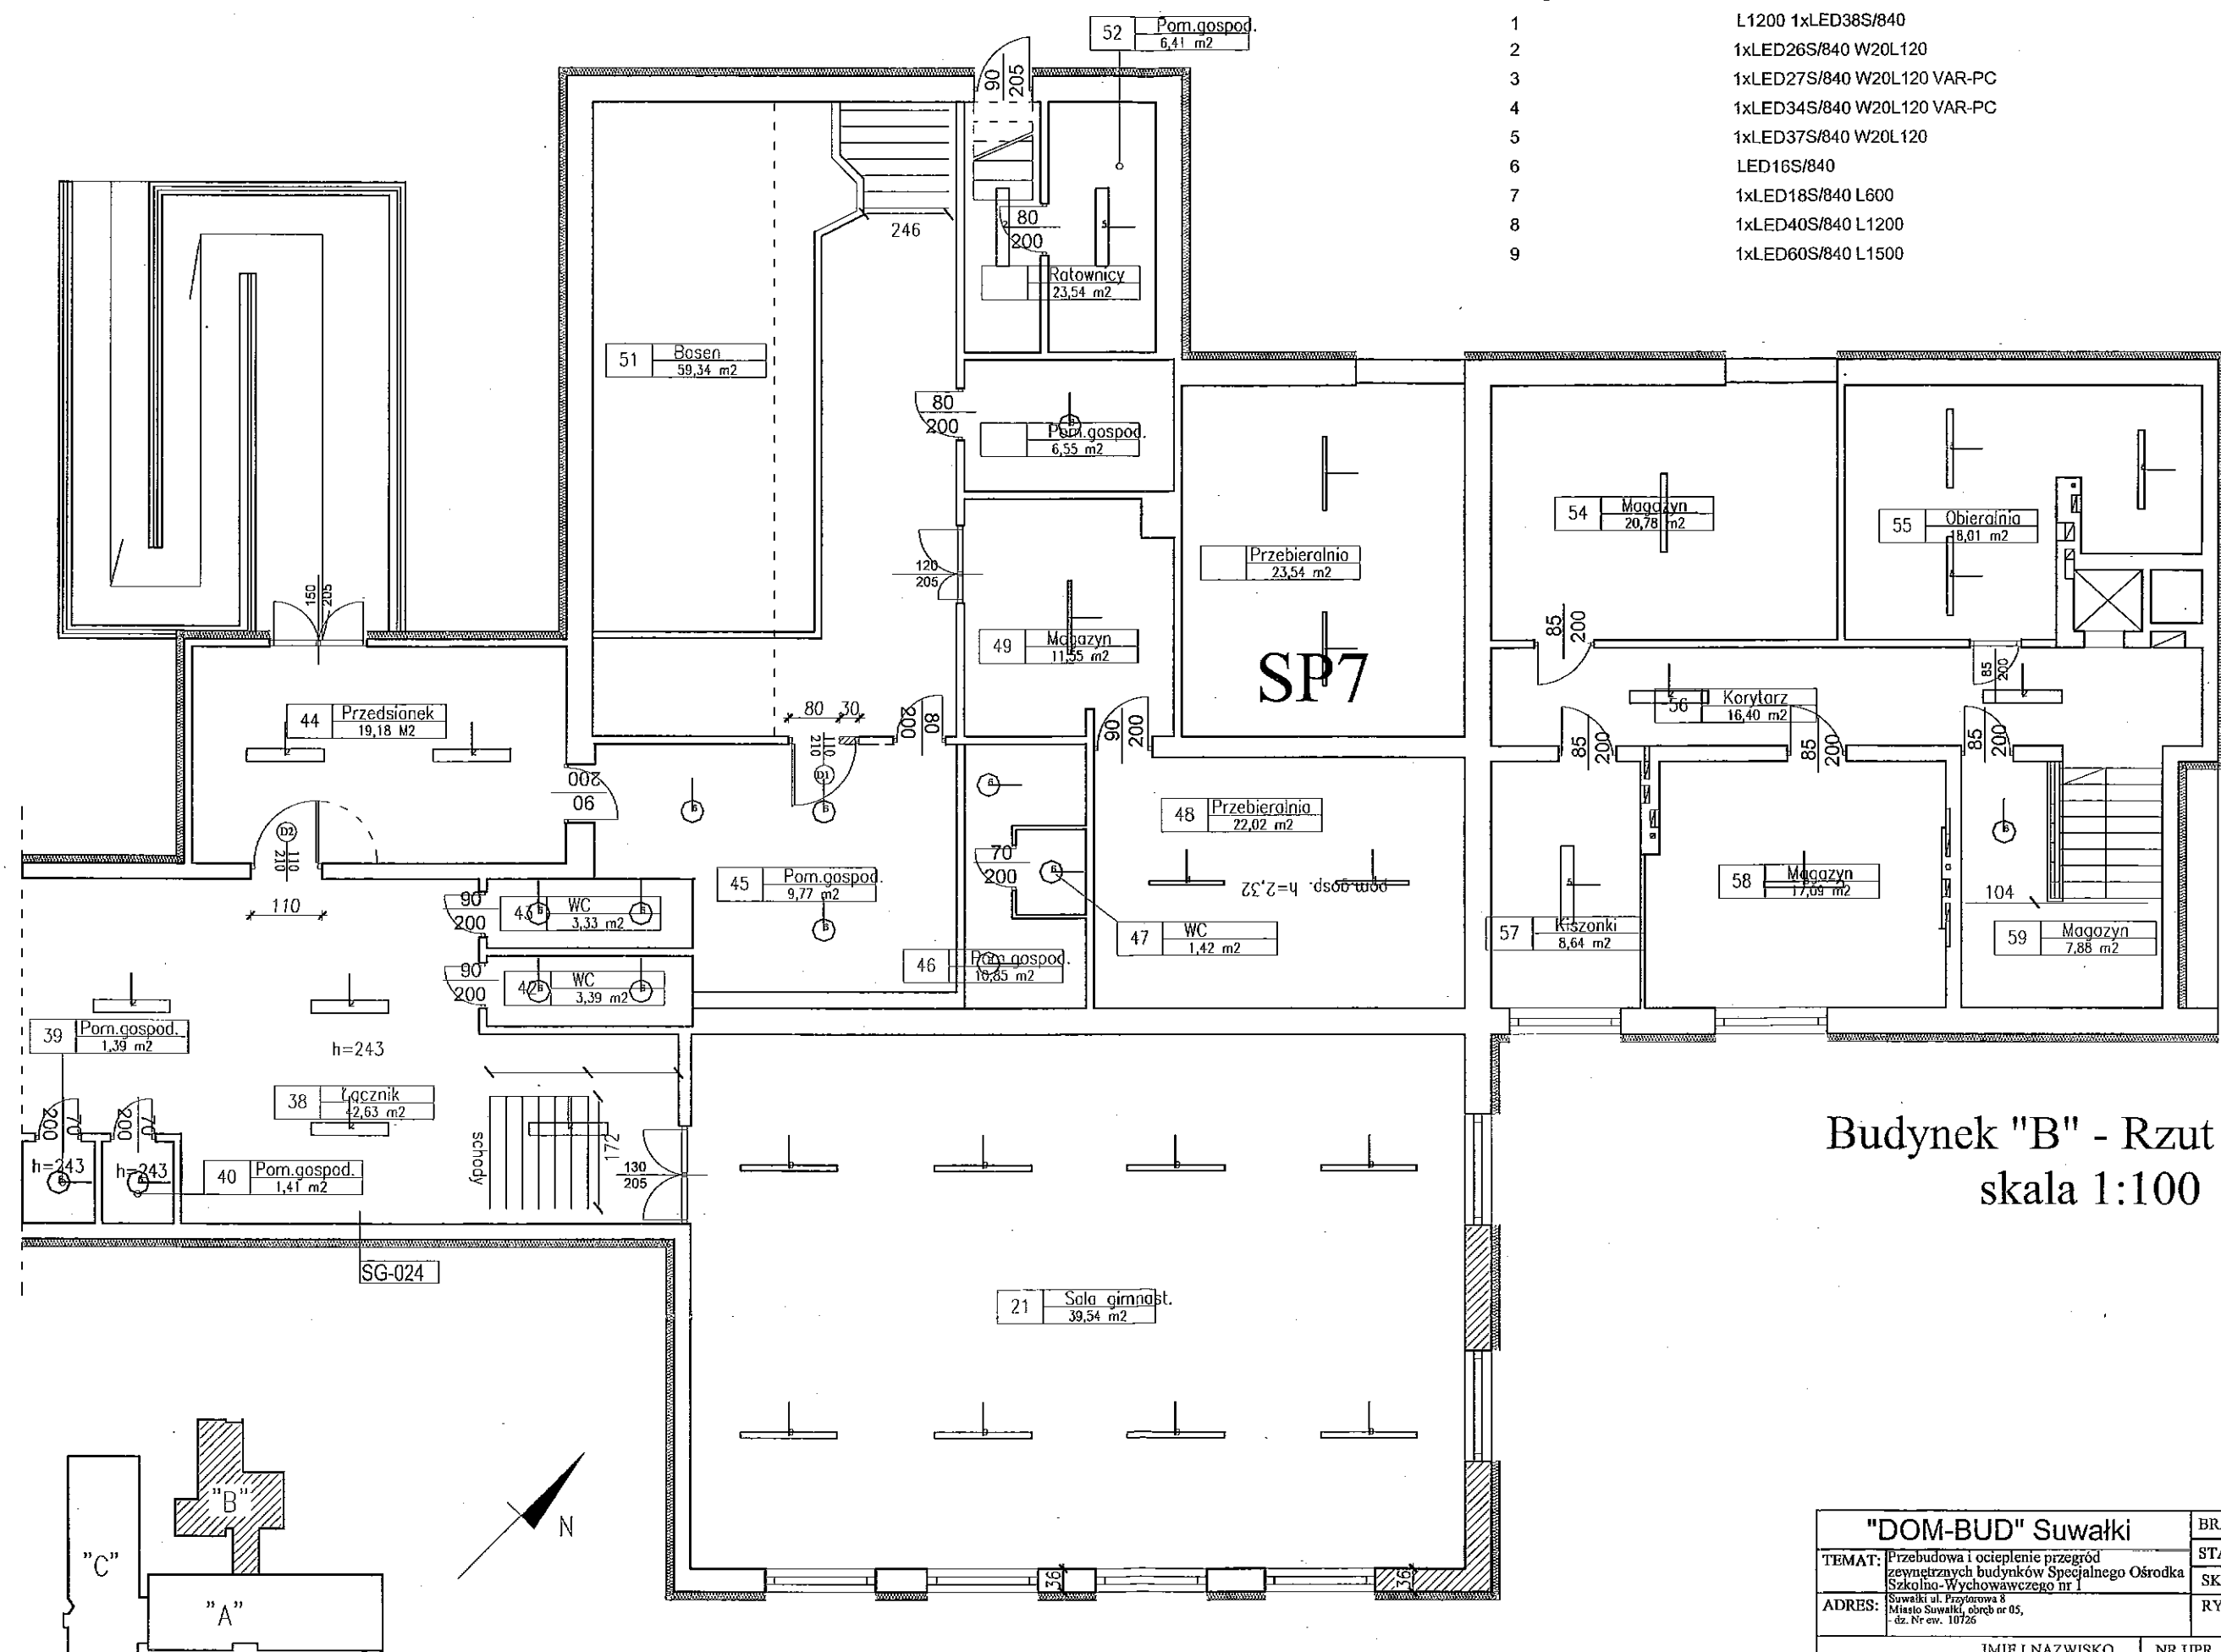



Legenda

- | | |
|---|-----------------------------|
| 1 | L1200 1xLED38S/840 |
| 2 | 1xLED26S/840 W20L120 |
| 3 | 1xLED27S/840 W20L120 VAR-PC |
| 4 | 1xLED34S/840 W20L120 VAR-PC |
| 5 | 1xLED37S/840 W20L120 |
| 6 | LED16S/840 |
| 7 | 1xLED18S/840 L600 |
| 8 | 1xLED40S/840 L1200 |
| 9 | 1xLED60S/840 L1500 |

Budynek "B" - Rzut piwnic
skala 1:100

"DOM-BUD" Suwałki		BRANŻA: ELEKTRYCZNA	
TEMAT: Przebudowa i ocieplenie przegród zewnętrznych budynków Specjalnego Ośrodka Szkolno-Wychowawczego nr 1	Suwałki ul. Przytorowa 8 Miasto Suwałki, obręb nr 05, dz. Nr ew. 10726	STADIUM: PW	NR RYS.: 22
		SKALA: 1:100	
ADRES: Suwałki ul. Przytorowa 8 Miasto Suwałki, obręb nr 05, dz. Nr ew. 10726			
RYSUNEK: Rzut piwnicy "B" Wymiana oświetlenia			
IMIĘ I NAZWISKO			
NR UPR.			
PROJEKTANT: Wiesław Bałuta	SUW 86/90	12.12.2014	
SPRAWDZAJĄCY: mgr inż. Paweł Szymczyk	POMIOTIS/PWOEAS	12.12.2014	

Budynek "B" - Rzut parteru
skala 1:100

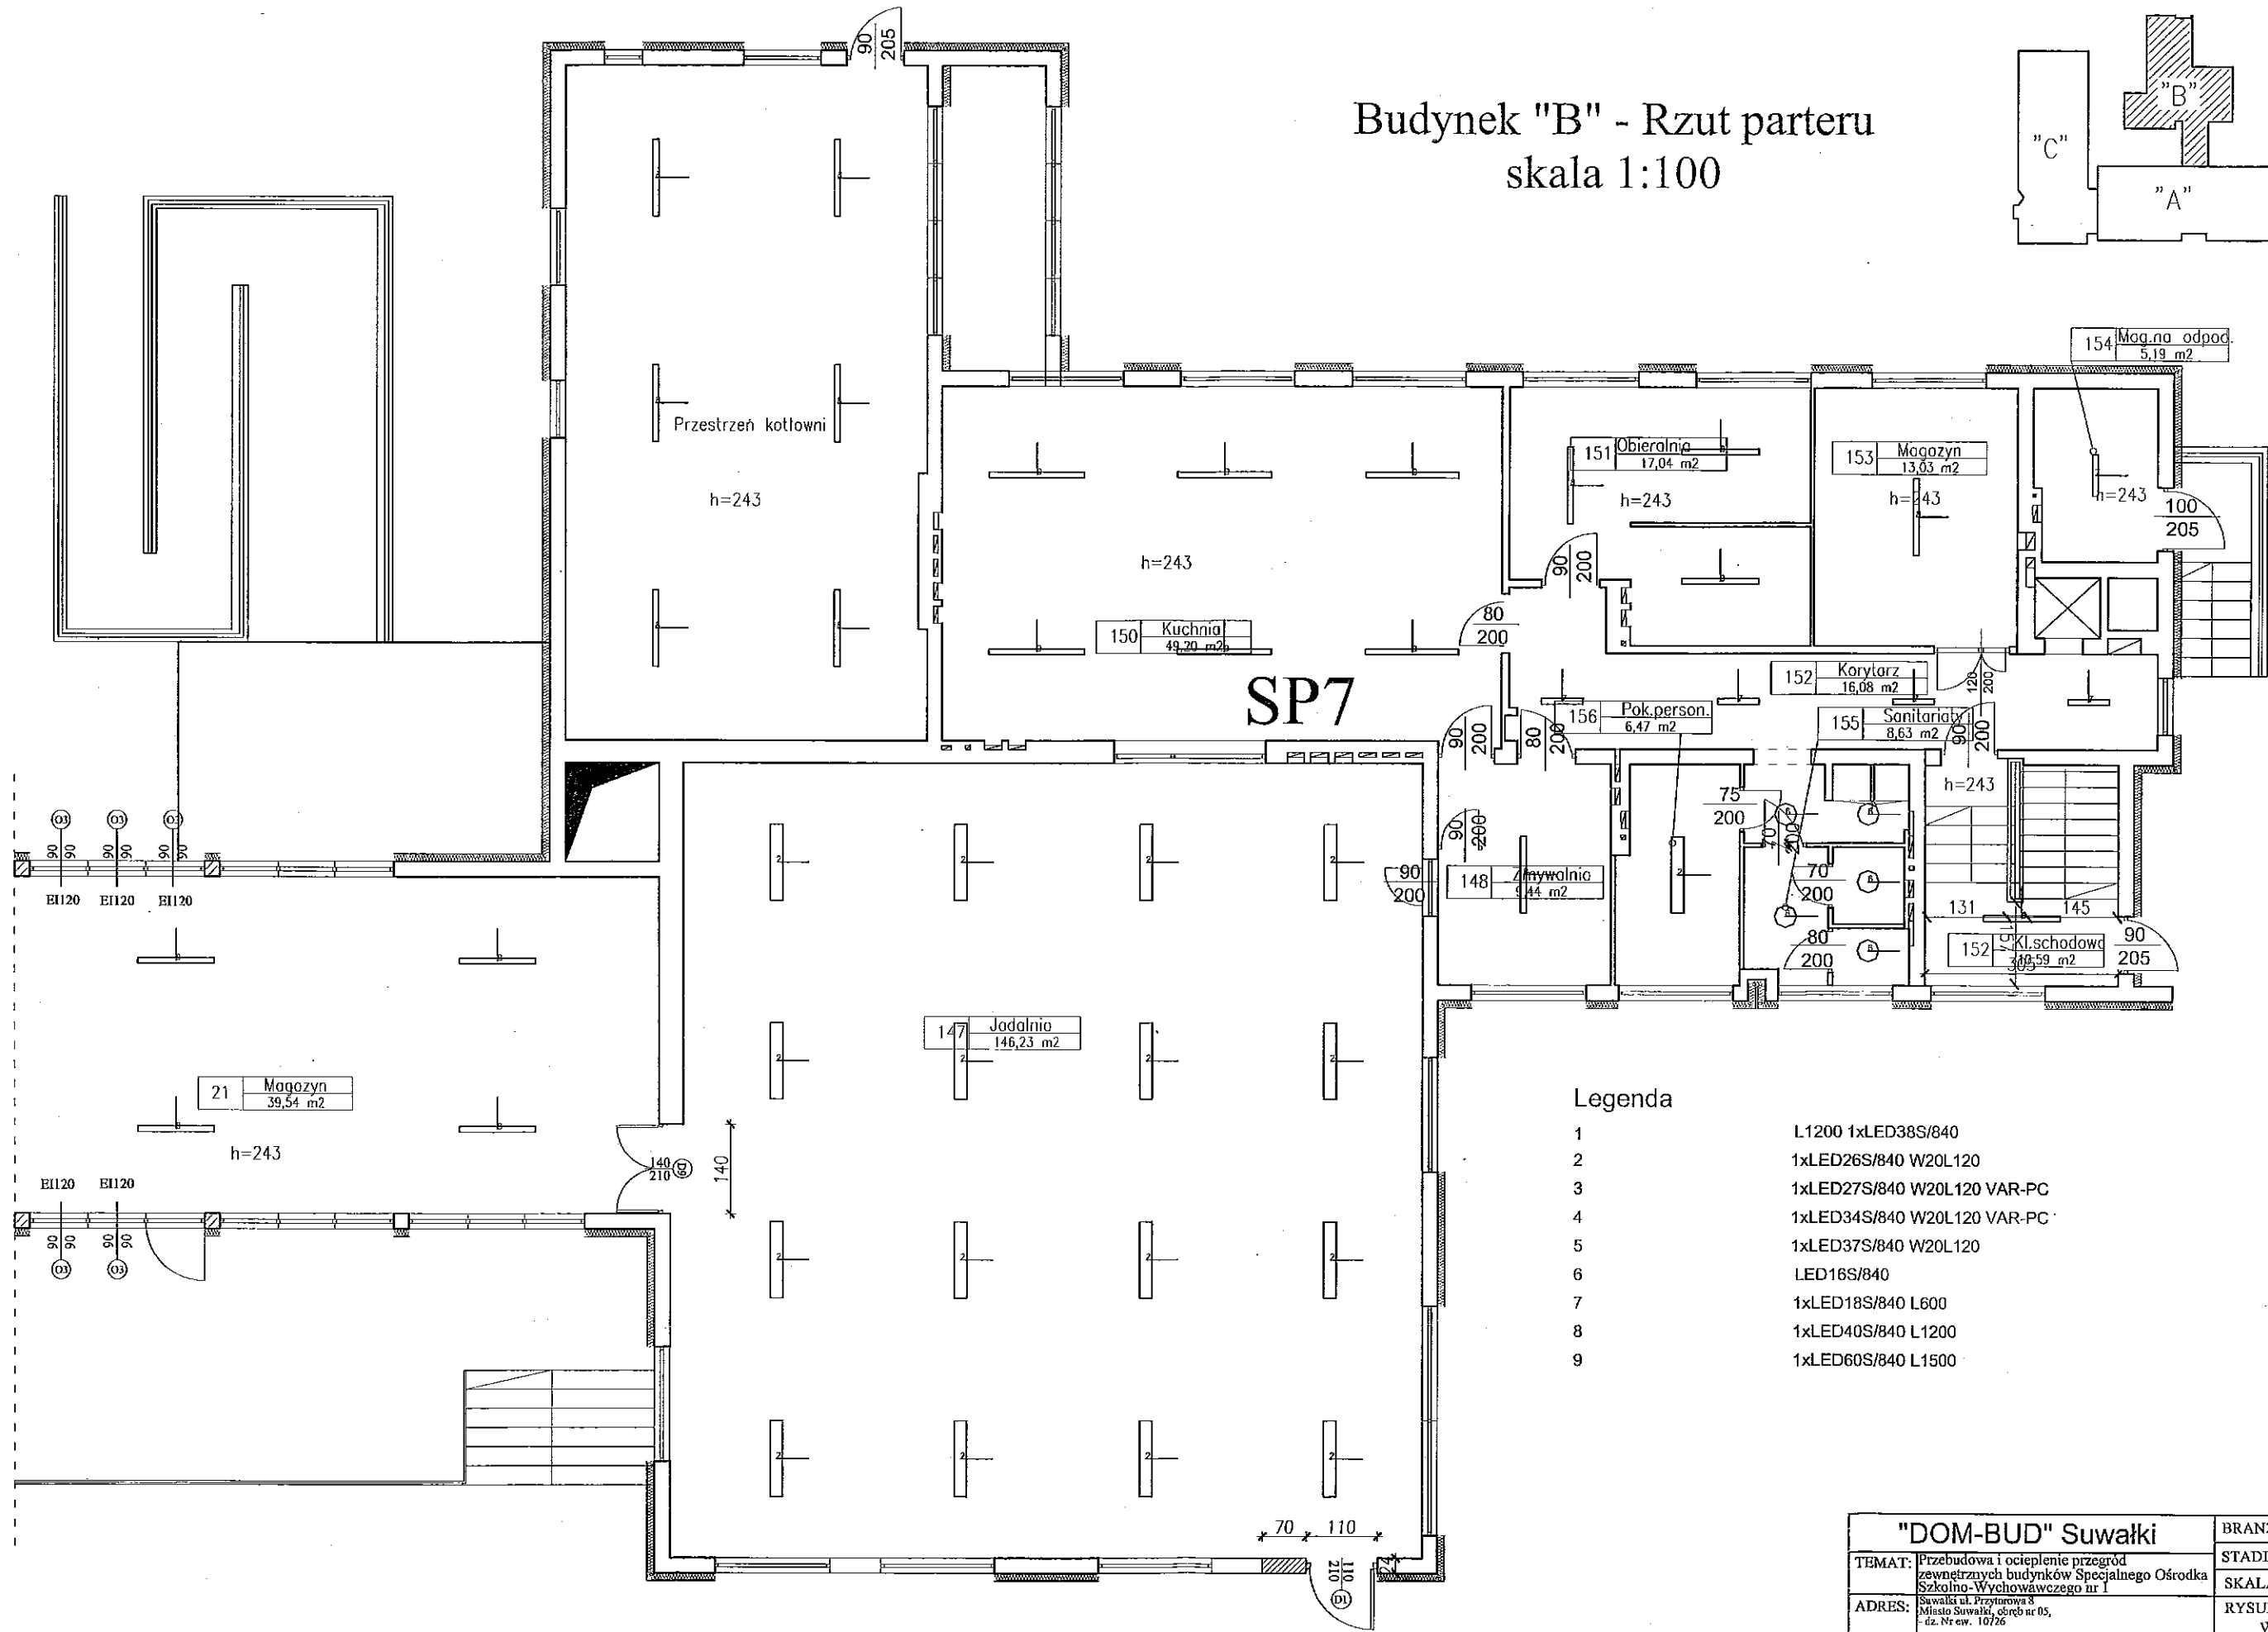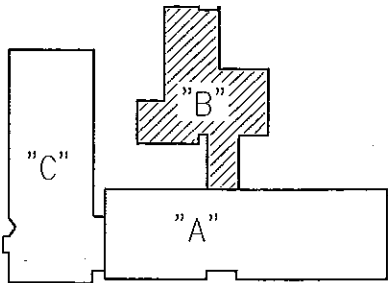


Legenda

- | | |
|---|-----------------------------|
| 1 | L1200 1xLED38S/840 |
| 2 | 1xLED26S/840 W20L120 |
| 3 | 1xLED27S/840 W20L120 VAR-PC |
| 4 | 1xLED34S/840 W20L120 VAR-PC |
| 5 | 1xLED37S/840 W20L120 |
| 6 | LED16S/840 |
| 7 | 1xLED18S/840 L600 |
| 8 | 1xLED40S/840 L1200 |
| 9 | 1xLED60S/840 L1500 |

"DOM-BUD" Suwałki		BRANŻA: ELEKTRYCZNA	
TEMAT: Przebudowa i ocieplenie przegród zewnętrznych budynków Specjalnego Ośrodka Szkolno-Wychowawczego nr 1	ADRES: Suwałki ul. Przytorowa 8 Miasto Suwałki, obręb nr 05, dz. Nr ew. 10726	STADIUM: PW	NR RYS.: 23
		SKALA: 1:100	
RYSunek: Rzut parteru "B"			
Wymiana oświetlenia			
IMIĘ I NAZWISKO		NR UPR.	DATA
PROJEKTANT: Wiesław Bałuta		SUW 86/90	12.12.2014
SPRAWDZAJĄCY: mgr inż. Paweł Szymczyk		PONADSIEMWOBOK	12.12.2014

Budynek "C" - Rzut parteru
skala 1:100

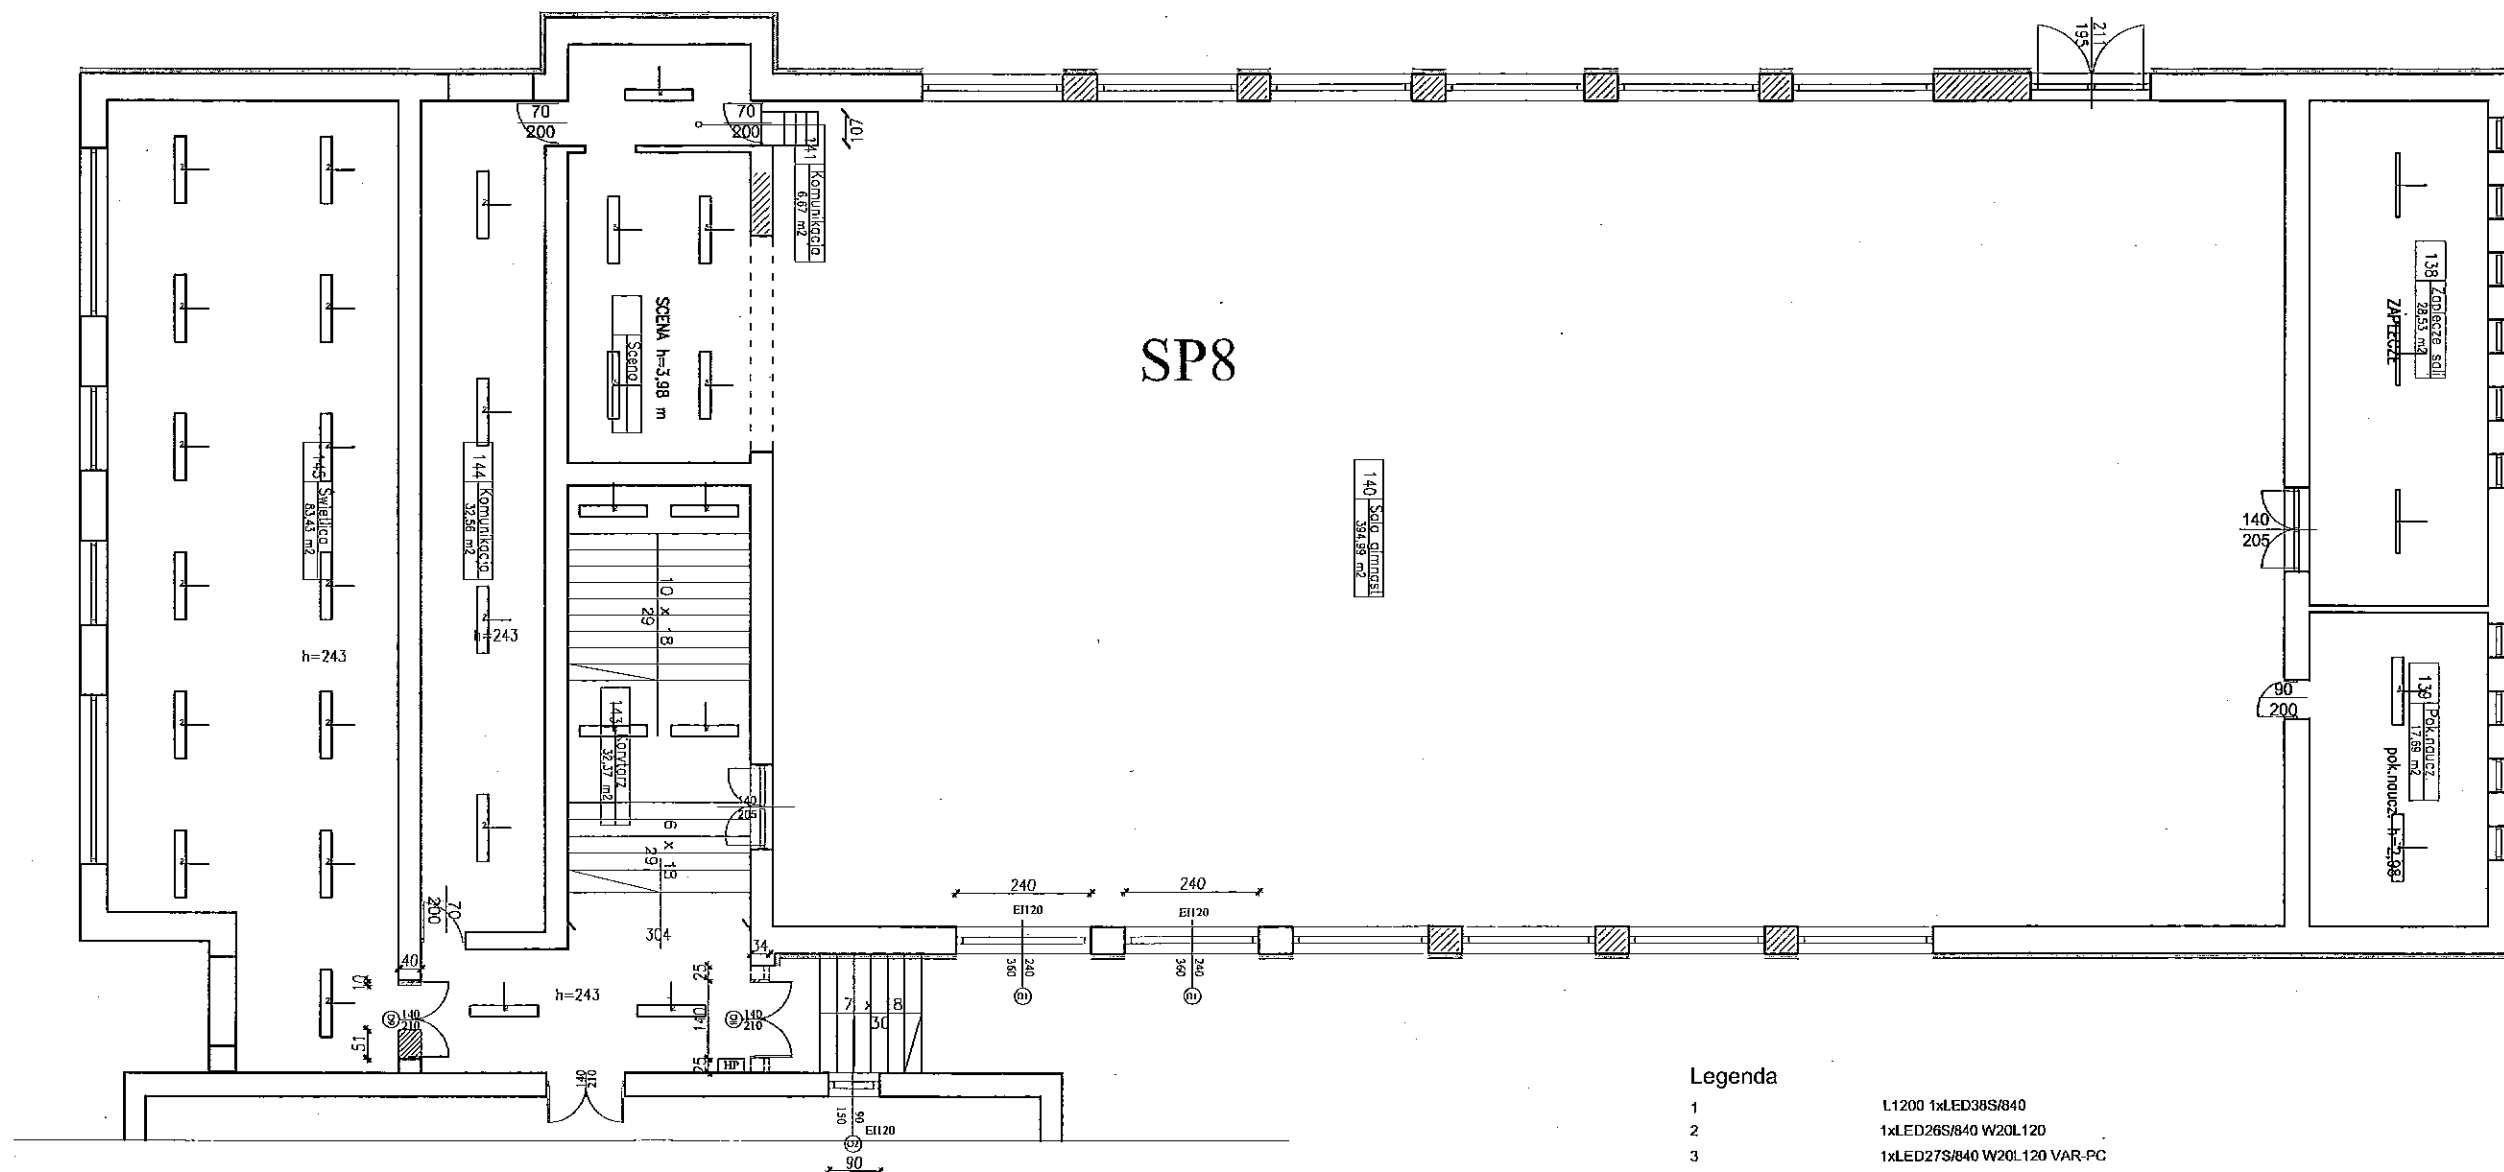


Legenda

- | | |
|---|-----------------------------|
| 1 | 1xLED38S/840 |
| 2 | 1xLED26S/840 W20L120 |
| 3 | 1xLED27S/840 W20L120 VAR-PC |
| 4 | 1xLED34S/840 W20L120 VAR-PC |
| 5 | 1xLED37S/840 W20L120 |
| 6 | LED16S/840 |
| 7 | 1xLED18S/840 L600 |
| 8 | 1xLED40S/840 L1200 |
| 9 | 1xLED60S/840 L1500 |

"DOM-BUD" Suwałki		BRANŻA: ELEKTRYCZNA	
TEMAT: Przebudowa i ocieplenie przegrod zewnętrznych budynków Specjalnego Ośrodka Szkolno-Wychowawczego nr 1	STADIUM: PW	NR RYS.: 24	
ADRES: ul. Wolności 8, Miasto Suwałki, obwód nr 03, -6a, Rynek, 16126	RYSUNEK: Rzut piwnicy "C"		
Wymiana oświetlenia			
PROJEKTANT: Wiesław Bałuta	NR UPŁ. SUW 86/90	DATA: 12.12.2014	
SPRAWDZAJĄCY: mgr inż. Paweł Szymczyk	NR UPŁ. SUW 86/90	DATA: 12.12.2014	

Budynek "C" - Rzut parteru
skala 1:100

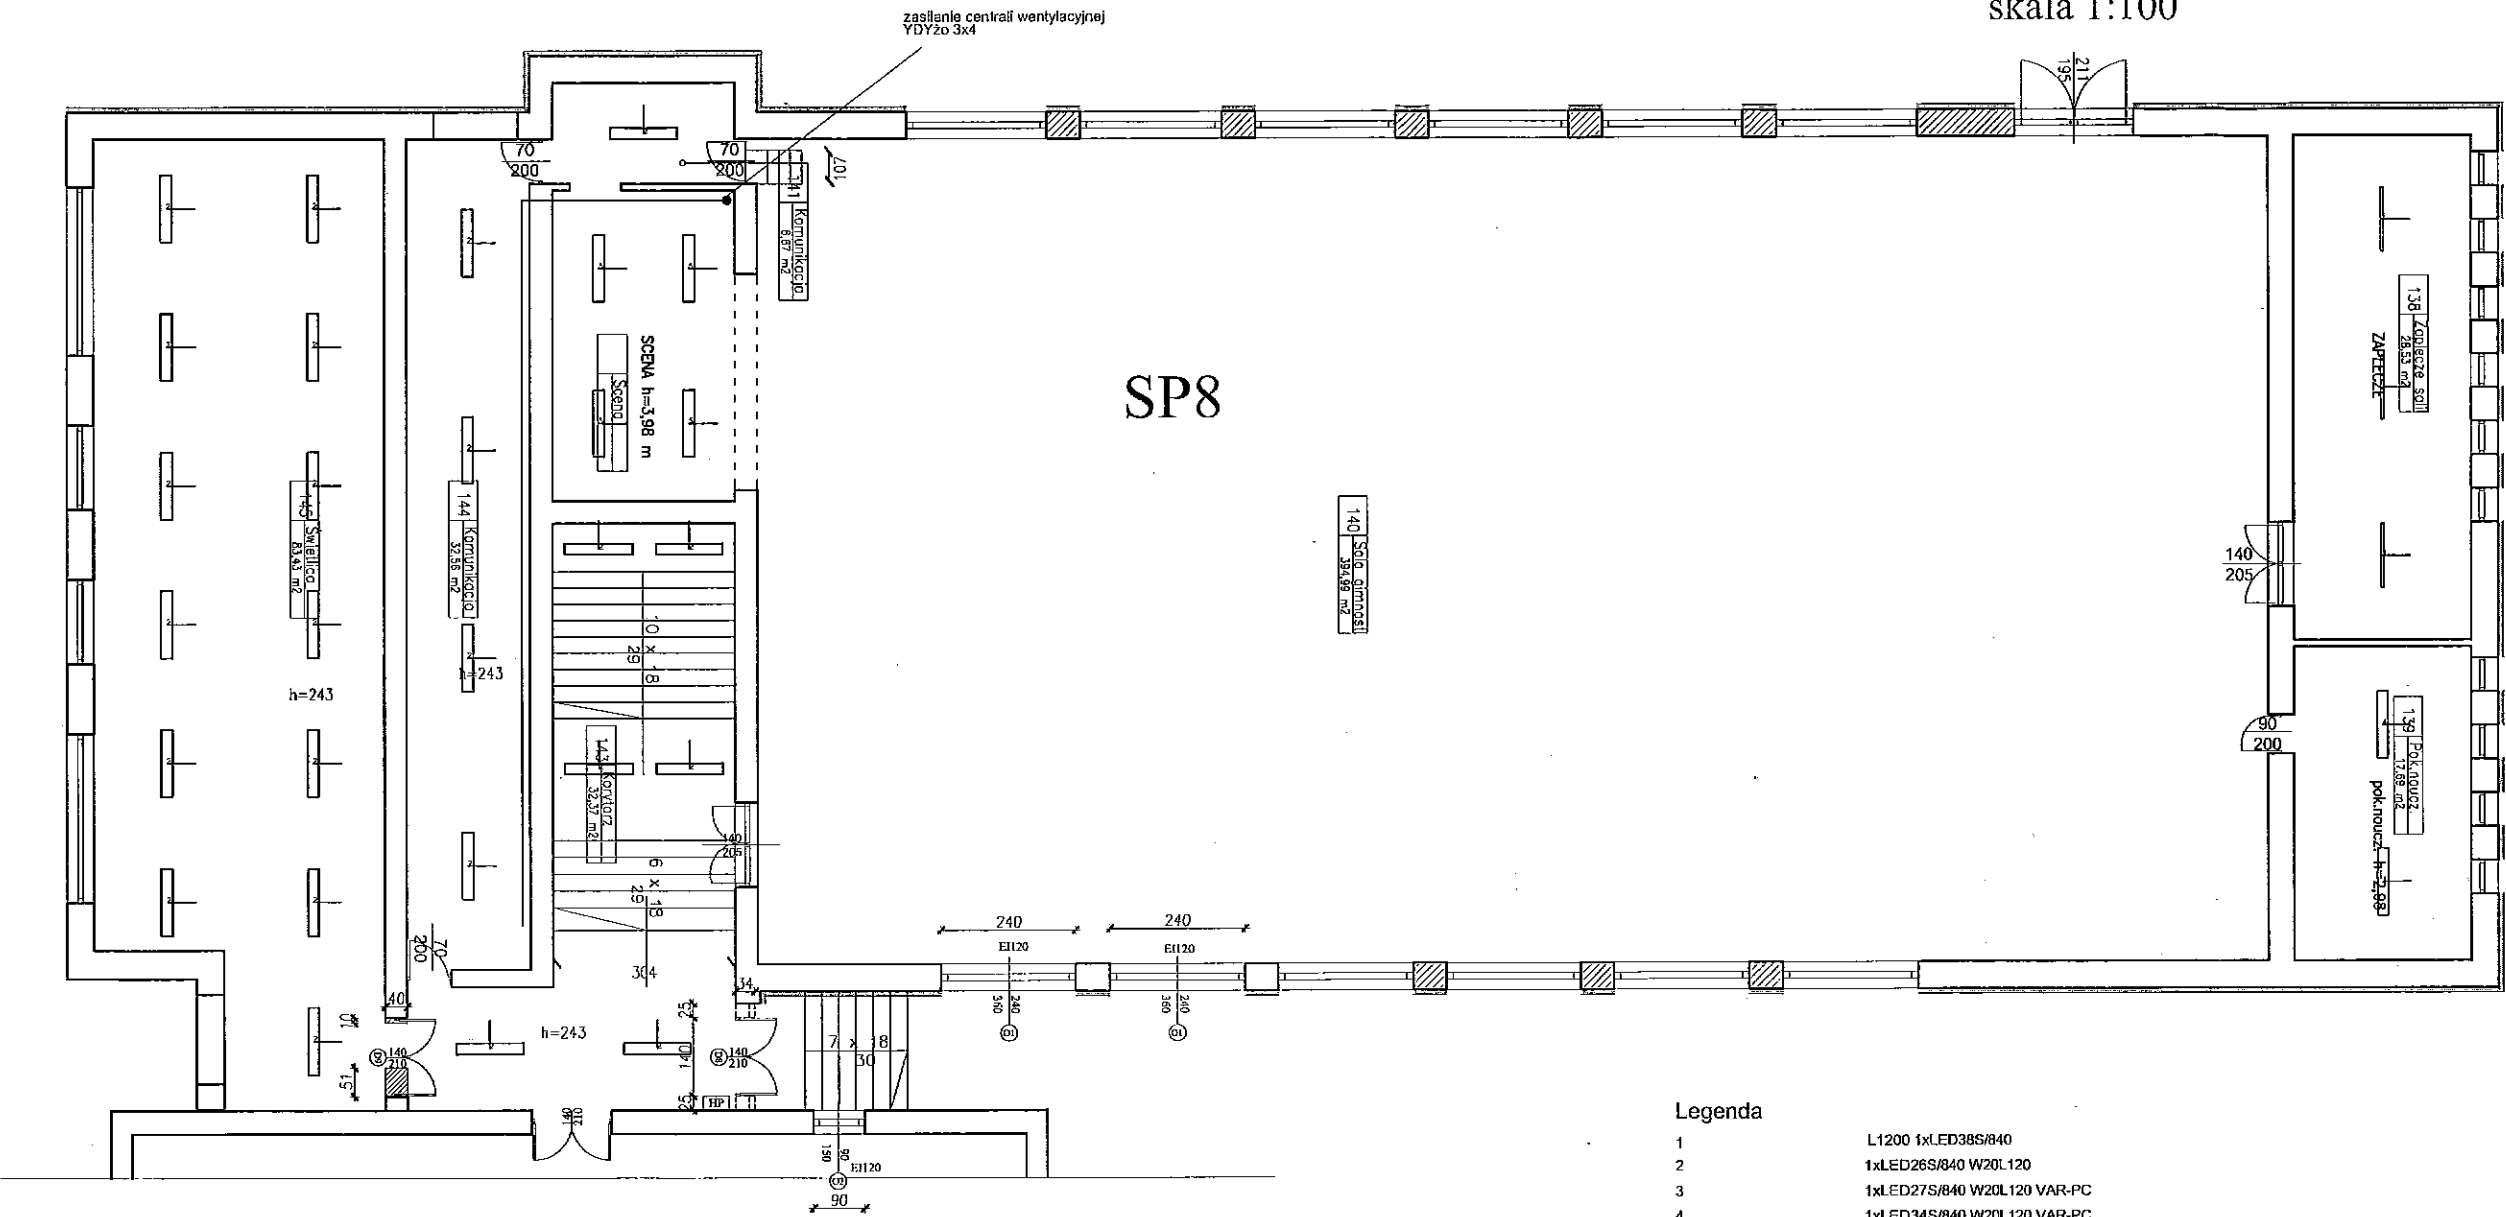

Legenda

- | | |
|---|-----------------------------|
| 1 | L1200 1xLED38S/840 |
| 2 | 1xLED26S/840 W20L120 |
| 3 | 1xLED27S/840 W20L120 VAR-PC |
| 4 | 1xLED34S/840 W20L120 VAR-PC |
| 5 | 1xLED37S/840 W20L120 |
| 6 | LED16S/840 |
| 7 | 1xLED18S/840 L800 |
| 8 | 1xLED40S/840 L1200 |
| 9 | 1xLED60S/840 L1500 |

"DOM-BUD" Suwałki		BRANŻA: ELEKTRYCZNA	
TEMAT: Przebudowa i oświetlenie przegród zewnętrznych budynków Specjalnego Ośrodka Szkolno-Wychowawczego nr 1	STADIUM: PW	NR RYS.: 25	
ADRES: Suwałki, ul. Wolności 8, dz. nr ew. 10/18	RYSUNEK: Rzut parteru "C"		
		Wymiana oświetlenia	
PROJEKTANT: Wacław Bala	NR UPŁ. SUW 86/90	DATA: 12.12.2014	OPIS
SPRAWDZAJĄCY: mgr inż. Paweł Szymczyk	POSLĘDZ. PRACIA	12.12.2014	